

III. DOCUMENTACIÓ GRÀFICA

. PROJECTE EXECUTIU .

ADEQUACIÓ DE LOCAL COM A SALA D'ESTUDI A LA
PLAÇA JULIÀ MINGUELL 1 BAIXOS, BADALONA

. INDEX DOCUMENTACIÓ GRÀFICA .

- DG. U. DEFINICIÓ URBANÍSTICA I D'IMPLANTACIÓ
 - 1.00 EMPLAÇAMENT
- DG. A. DEFINICIÓ ARQUITECTÒNICA DE L'EDIFICI
 - 1.01 EXISTENT - PLANTES
 - 2.01 ENDERROC - PLANTES
 - 2.02 ENDERROC - SOSTRES

 - 3.01 PROPOSTA - PLANTES
 - 3.02 PROPOSTA - AXONOMETRIA
 - 3.03 PROPOSTA - AXONOMETRIA 2
 - 3.04 PROPOSTA - SECCIONS
 - 3.05 PROPOSTA - ALÇATS

 - 4.01 PAVIMENTS, REVESTIMENTS I FALS SOSTRES
 - 4.02 MURS I REVESTIMENTS
 - 4.03 PAVIMENTS
 - 4.05 SOSTRES
 - 4.06 PORTES I TANCAMENTS
 - 4.07 PORTES
 - 4.08 TANCAMENTS INTERIOR
 - 4.09 TANCAMENTS EXTERIOR
 - 4.10 DETALL - DIVISÒRIES
 - 4.11 DIVISÒRIA 1
 - 4.12 DIVISÒRIA 2
 - 4.13 DIVISÒRIA 3
 - 4.14 DIVISÒRIA 4
 - 4.15 DETALL PILARS

 - 5.01 DETALL - ENTRADA
 - 5.02 DETALL - TAULA FINESTRA 1
 - 5.03 DETALL - TAULA FINESTRA 2
 - 5.04 DETALL - TAULA
 - 5.05 DETALL - BANC ESTUDI
 - 5.06 DETALL - BANC RELAX
 - 5.07 DETALL - PANELLAT 1
 - 5.08 DETALL - PANELLAT 2

- 5.09 DETALL - PANELLAT 3
- 5.10 DETALL - BANYS
- 5.11 DETALL - BANYS 2
- 5.12 DETALL - RACK I NETEJA
- 6.01 EQUIPAMENT - MOBILIARI
- 6.02 EQUIPAMENT - IL·LUMINACIÓ
- 6.03 EQUIPAMENT - BANY
- 6.04 EQUIPAMENT - BANY 2
- 6.05 SENYALÈTICA

- 7.01 INSTAL·LACIONS - IL·LUMINACIÓ

- DG. A. DEFINICIÓ INSTAL·LACIONS DE L'EDIFICI
 - 01 Instal·lacions electricitat - nivell terra tècnic
 - 02 Instal·lacions electricitat - força/dades
 - 03 Instal·lacions electricitat - il·luminació nivell sostre
 - 04 Instal·lacions electricitat - esquema unifilar I
 - 05 Instal·lacions electricitat - esquema unifilar II
 - 06 Instal·lacions electricitat - esquema unifilar III
 - 07 Instal·lacions fontaneria
 - 08 Instal·lacions sanejament
 - 09 Instal·lacions climatització I
 - 10 Instal·lacions climatització II
 - 11 Instal·lacions ventilació
 - 12 Instal·lacions incendis



PROJECTE EXECUTIU D'ADEQUACIÓ COM A SALA D'ESTUDIS DEL
LOCAL SITUAT A LA PLAÇA JULIÀ MINGUELL 1, BADALONA


LLISTAT DOCUMENTACIÓ GRÀFICA	
Nº	PLÀNOL

0	PORTADA
1.00	EMPLAÇAMENT
1.01	EXISTENT - PLANTES
2.01	ENDERROC - PLANTES
2.02	ENDERROC - SOSTRES
3.01	PROPOSTA - PLANTES
3.02	PROPOSTA - AXONOMETRIA
3.03	PROPOSTA - AXONOMETRIA 2
3.04	PROPOSTA - SECCIONS
3.05	PROPOSTA - ALÇATS
4.01	PAVIMENTS, REVESTIMENTS I FALS SOSTRES
4.02	MURS I REVESTIMENTS
4.04	PAVIMENTS
4.05	SOSTRES
4.06	PORTES I TANCAMENTS
4.07	PORTES
4.08	TANCAMENTS INTERIOR
4.09	TANCAMENTS EXTERIOR
4.10	DETALL - DIVISÒRIES
4.11	DIVISÒRIA 1
4.12	DIVISÒRIA 2

LLISTAT DOCUMENTACIÓ GRÀFICA	
Nº	PLÀNOL

4.13	DIVISÒRIA 3
4.14	DIVISÒRIA 4
4.15	DETALL PILARS
5.01	DETALL - ENTRADA
5.02	DETALL - TAULA FINESTRA 1
5.03	DETALL - TAULA FINESTRA 2
5.04	DETALL - TAULA
5.05	DETALL - BANC ESTUDI
5.06	DETALL - BANC RELAX
5.07	DETALL - PANELLAT 1
5.08	DETALL - PANELLAT 2
5.09	DETALL - PANELLAT 3
5.10	DETALL - BANYS
5.11	DETALL - BANYS 2
5.12	DETALL - RACK I NETEJA
6.01	EQUIPAMENT - MOBILIARI
6.02	EQUIPAMENT - IL·LUMINACIÓ
6.03	EQUIPAMENT - BANY
6.04	EQUIPAMENT - BANY 2
6.05	SENYALÈTICA
7.01	INSTAL·LACIONS - IL·LUMINACIÓ

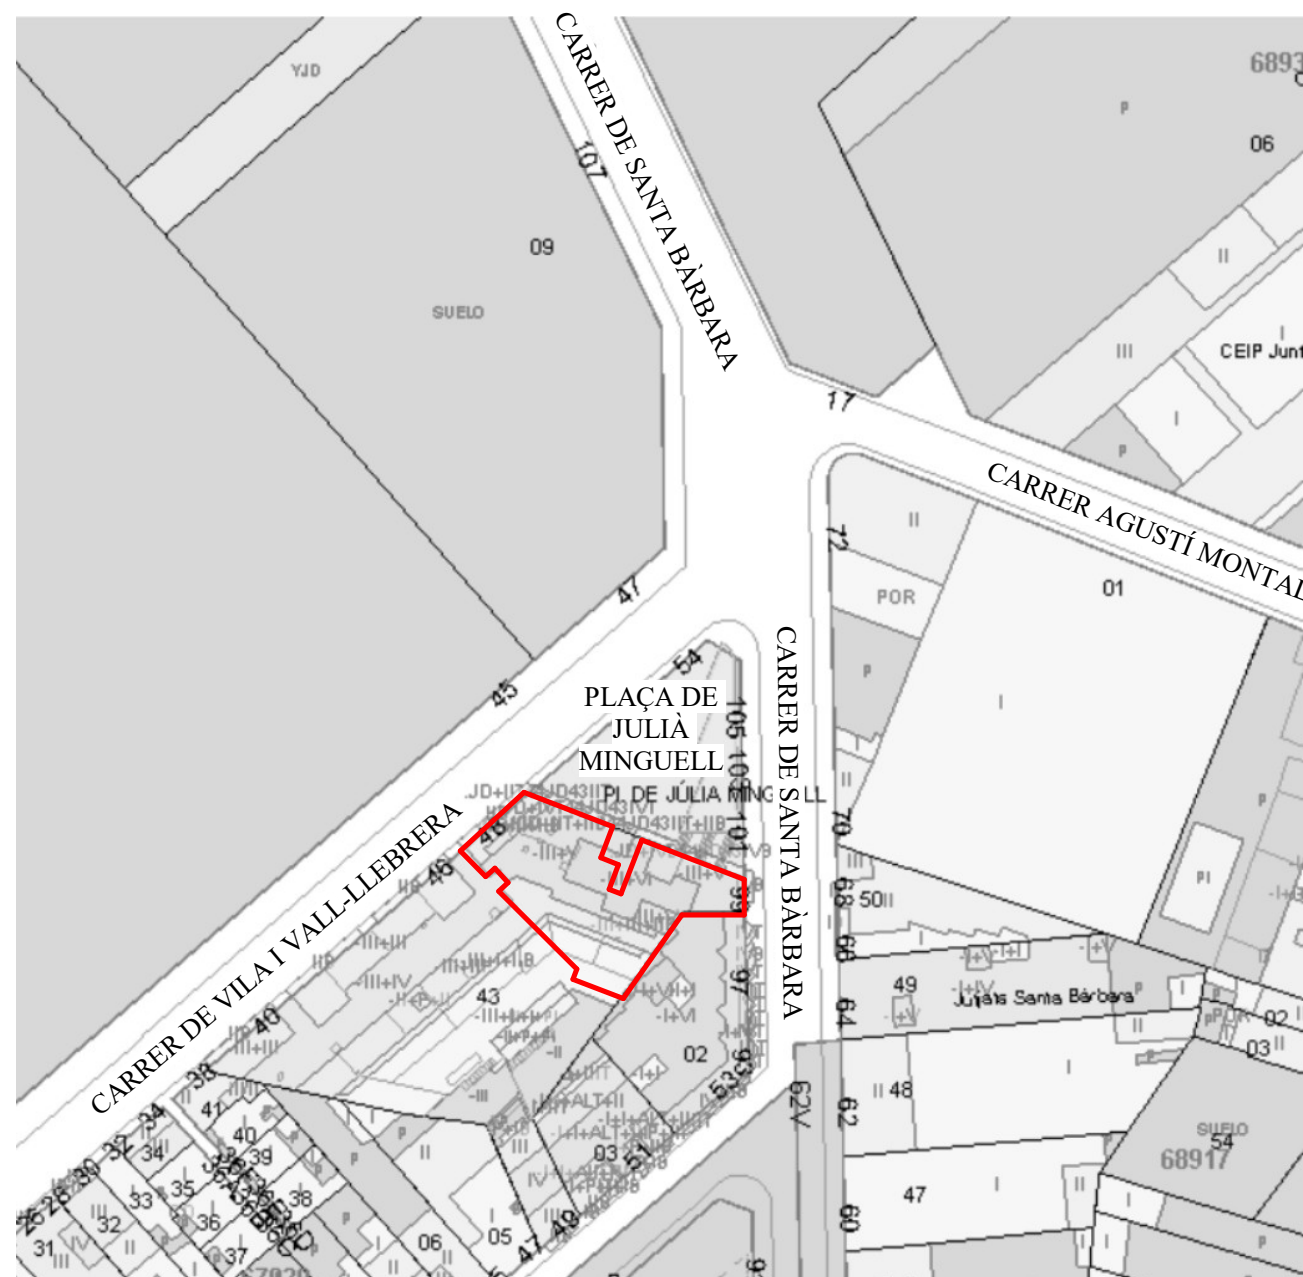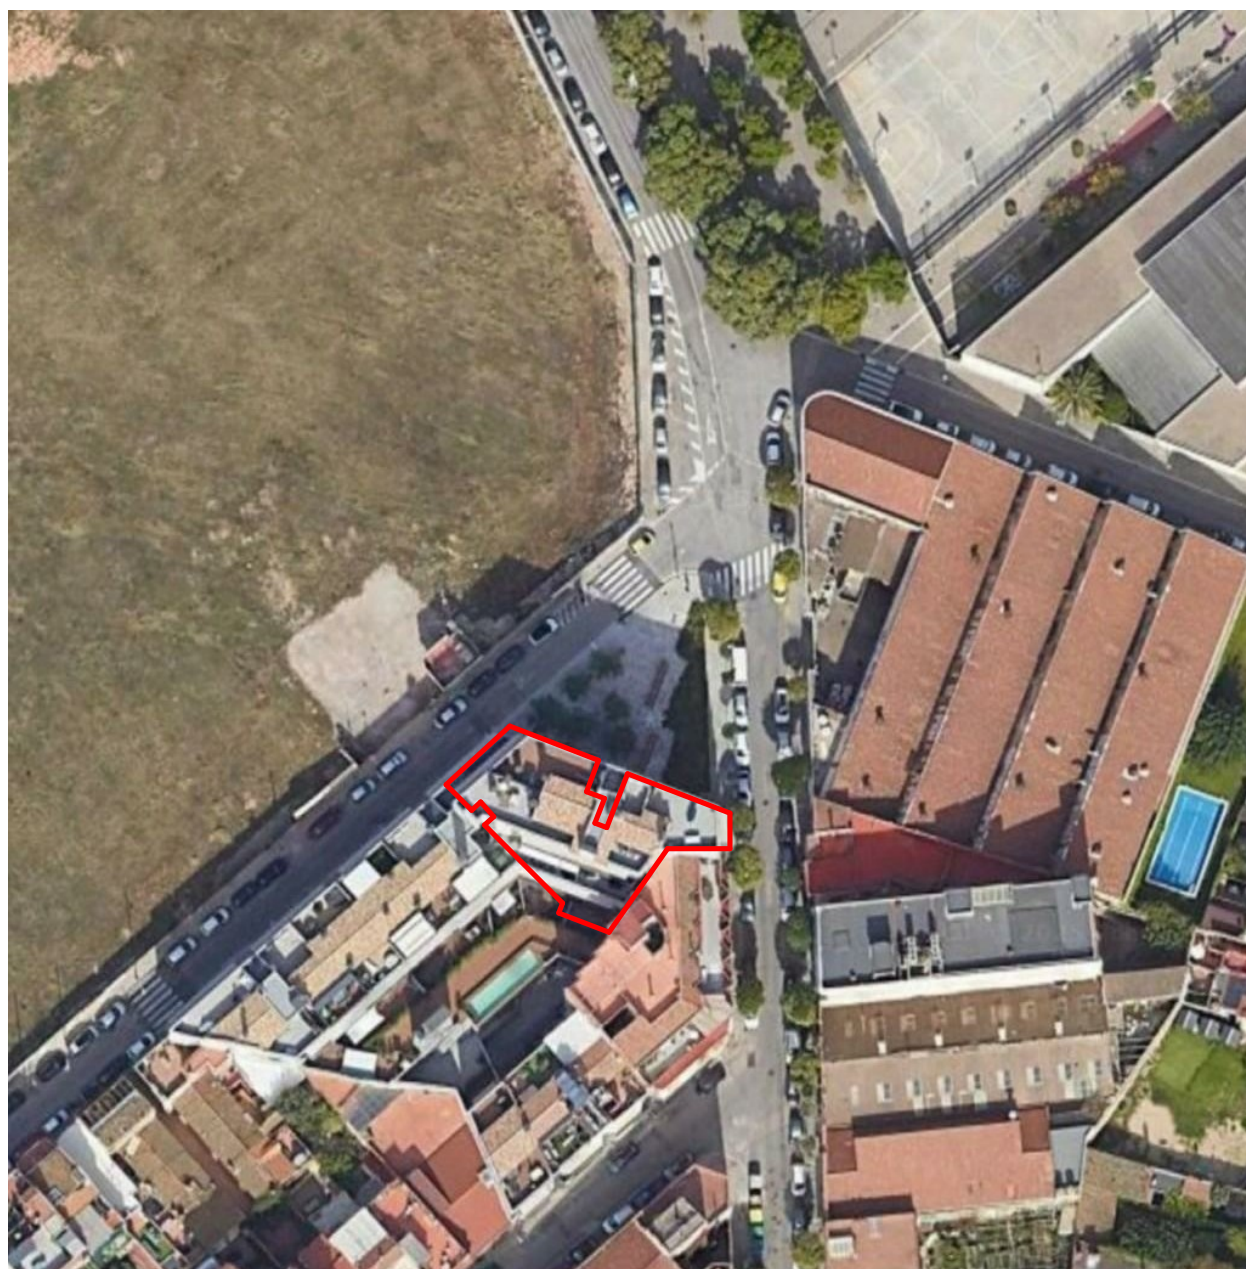

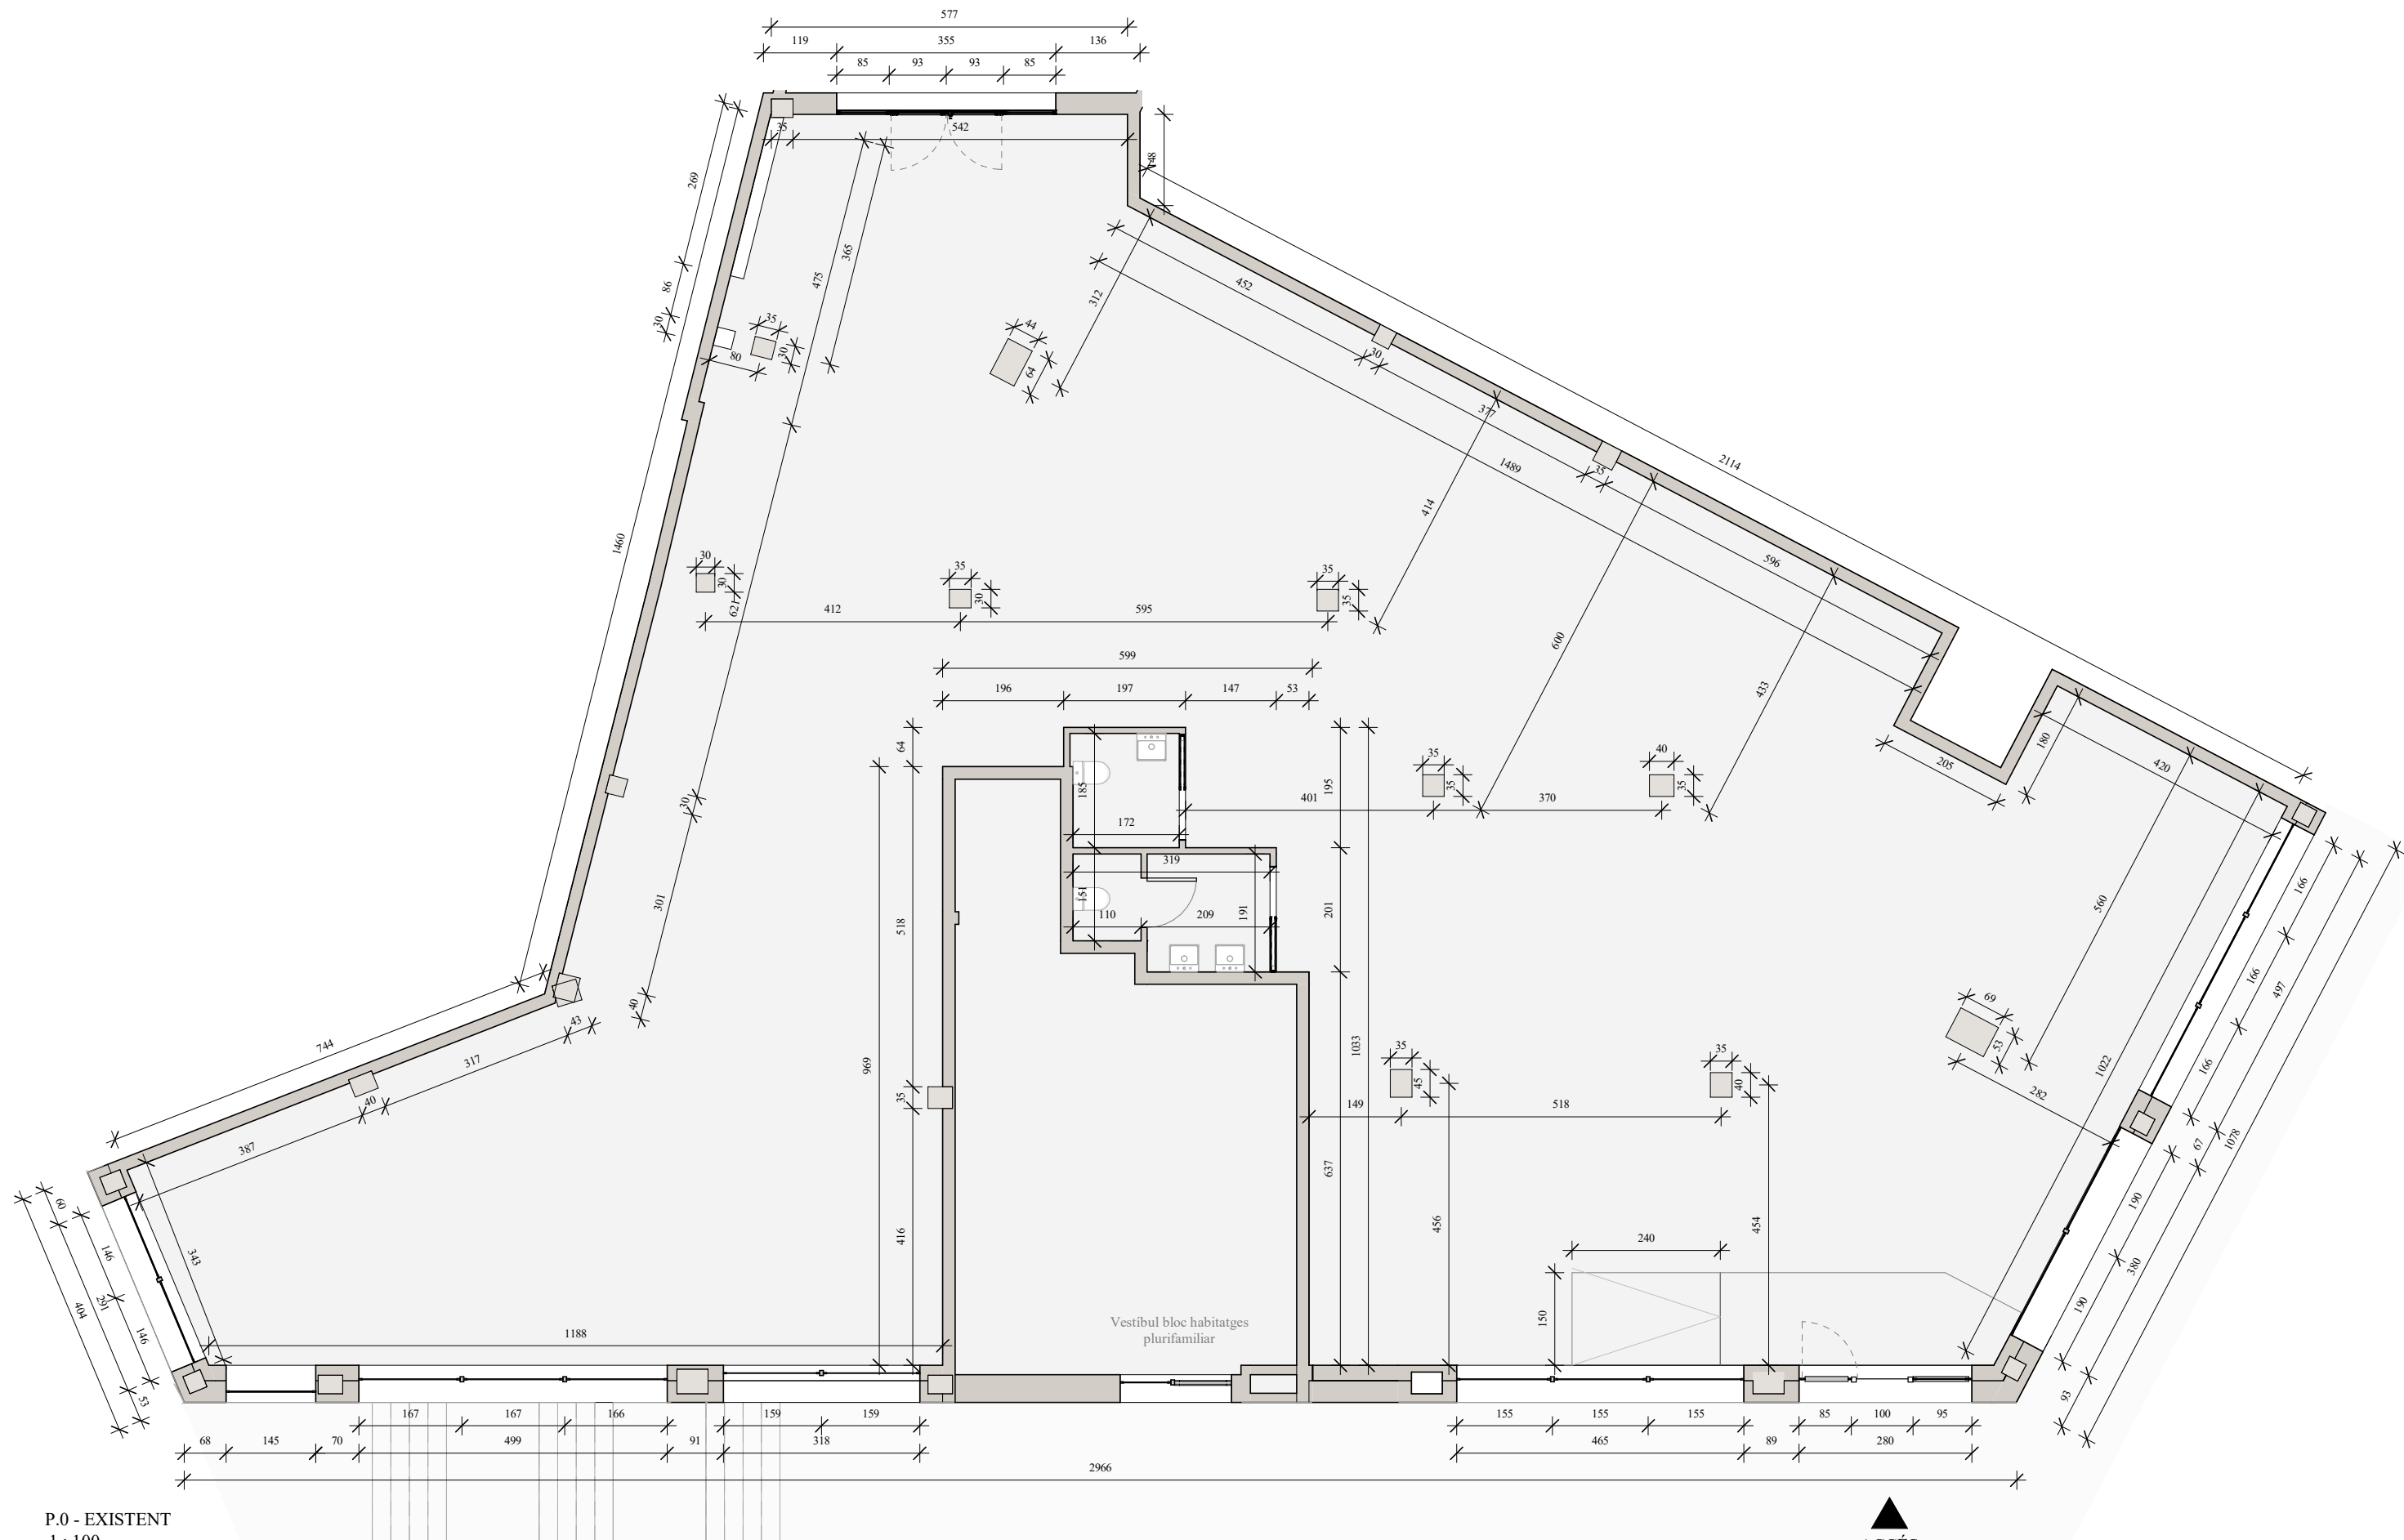

P.0 - EXISTENT
1 : 100

ENRIC . ROJO . ARQUITECTURA .
n.72735 COAC
C/Corts 31, Baixos 08911, Badalona, Barcelona.
622.421.089 - estudi@enricrojo.com

Projecte
ADEQUACIÓ DE LOCAL COM A SALA D'ESTUDIS
Ubicació
PLAÇA JULIÀ MINGUELL 1 BAIXOS, BADALONA


Data
24/11/2025
Estat:
PROJECTE EXECUTIU

Nº Autor:
ENRIC ROJO XICART

Promotor:
AJUNTAMENT DE
BADALONA

Planol
EXISTENT - PLANTES

Nº 1.01
Escala 1 : 100

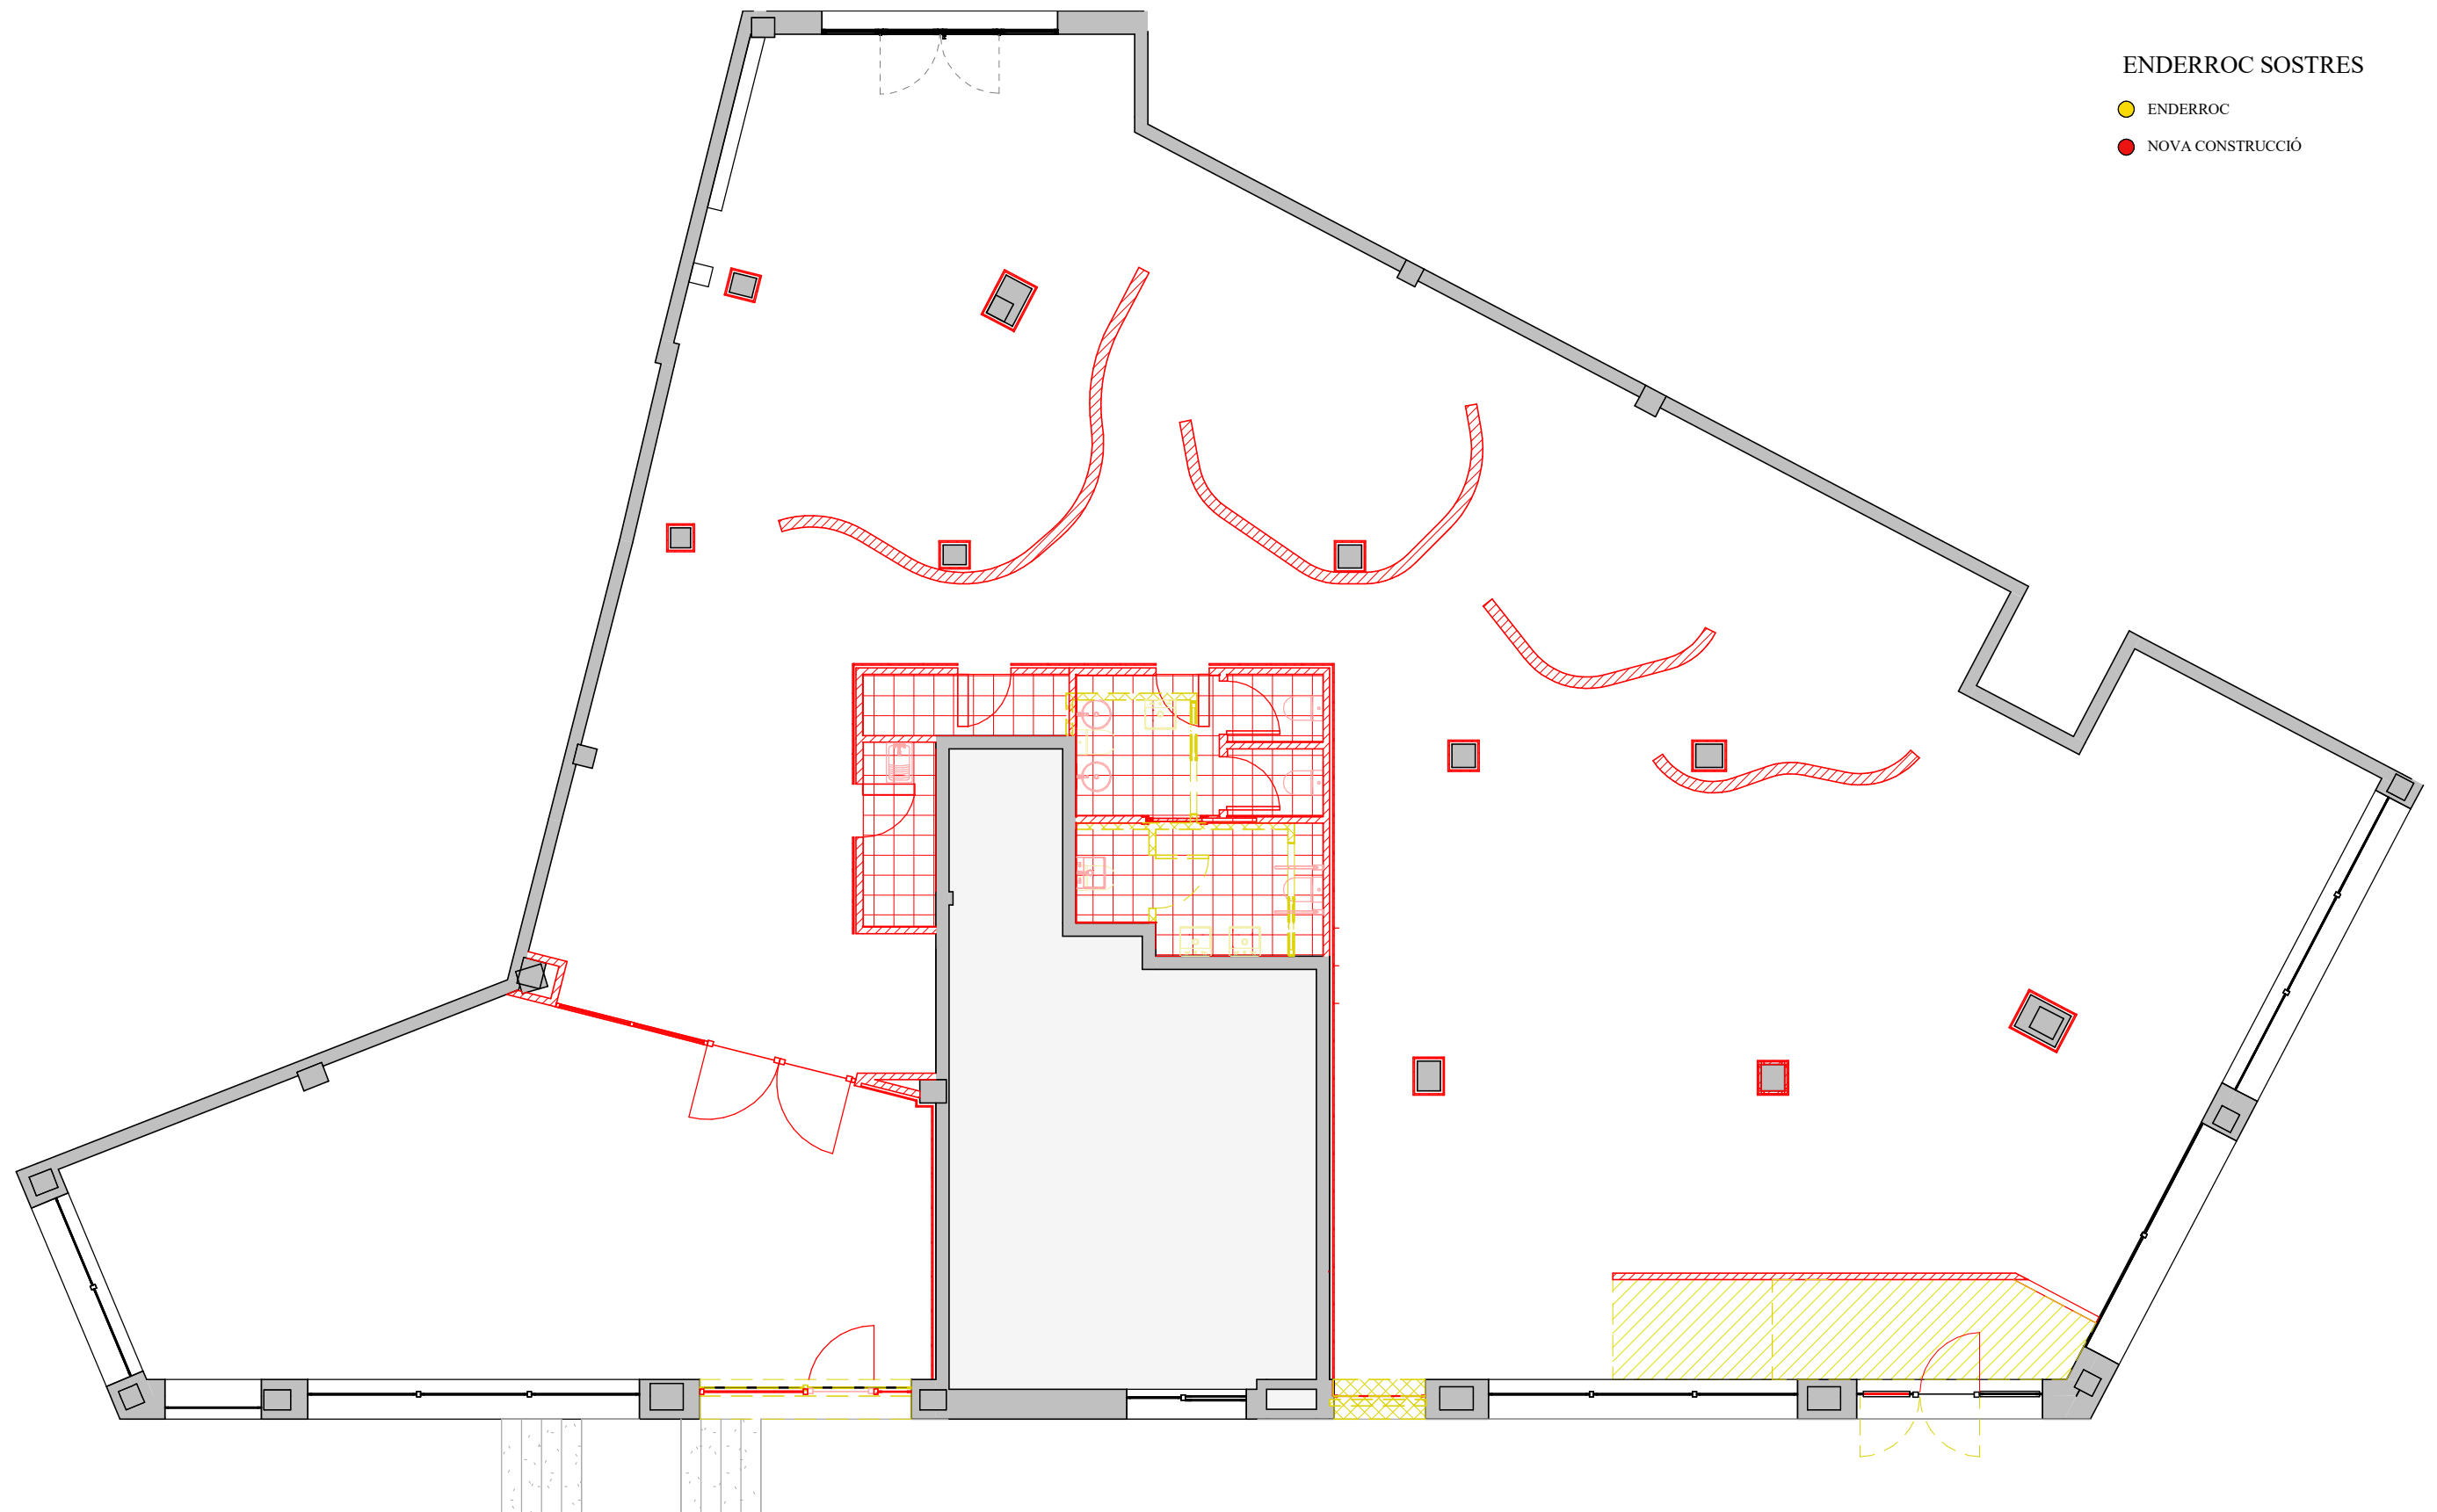

P.0 - ENDERROC
1 : 100

. ENRIC . ROJO . ARQUITECTURA .
n.72735 COAC
C/Corts 31, Baixos 08911, Badalona, Barcelona.
622.421.089 - estudi@enricrojo.com

Projecte
ADEQUACIÓ DE LOCAL COM A SALA D'ESTUDIS
Ubicació
PLAÇA JULIÀ MINGUELL 1 BAIXOS, BADALONA


Data
24/11/2025
Estat:
PROJECTE EXECUTIU

Nº Autor:
. ENRIC ROJO XICART


Promotor:
AJUNTAMENT DE
BADALONA

Planol
ENDERROC - PLANTES


Nº 2.01
EscalaAs indicated

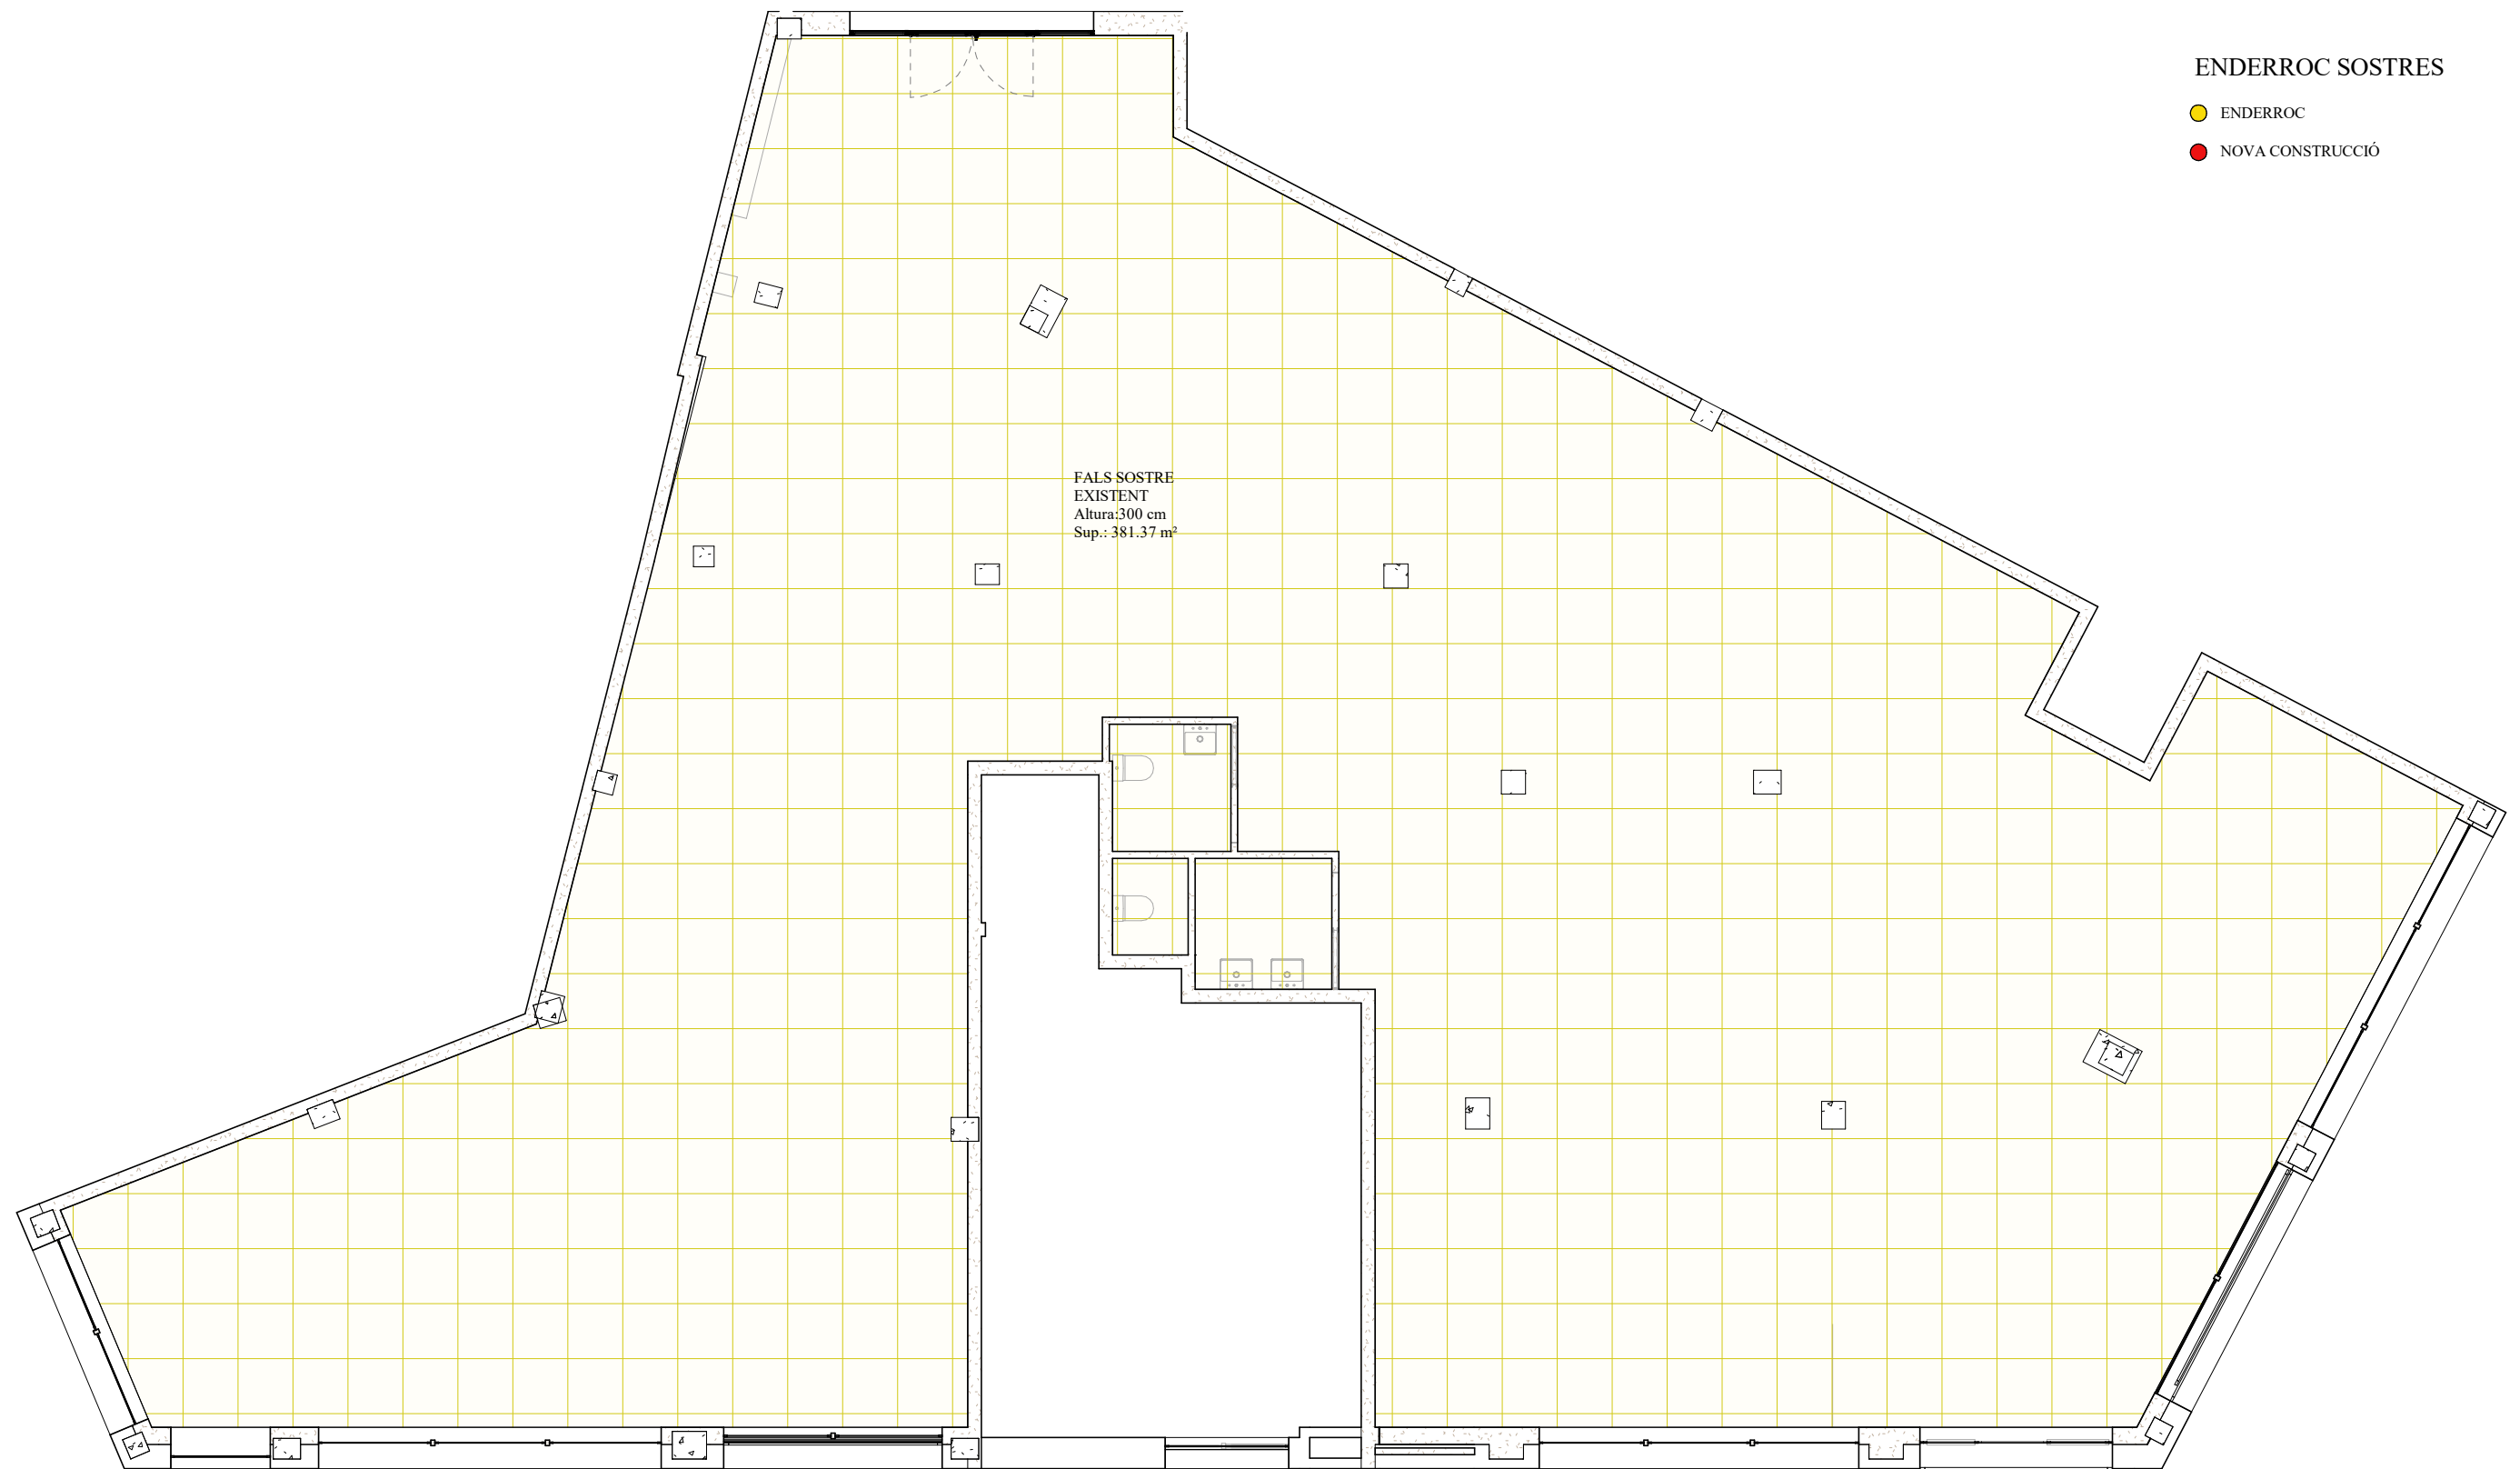


P.0 - ENDERROC SOSTRES
1 : 100

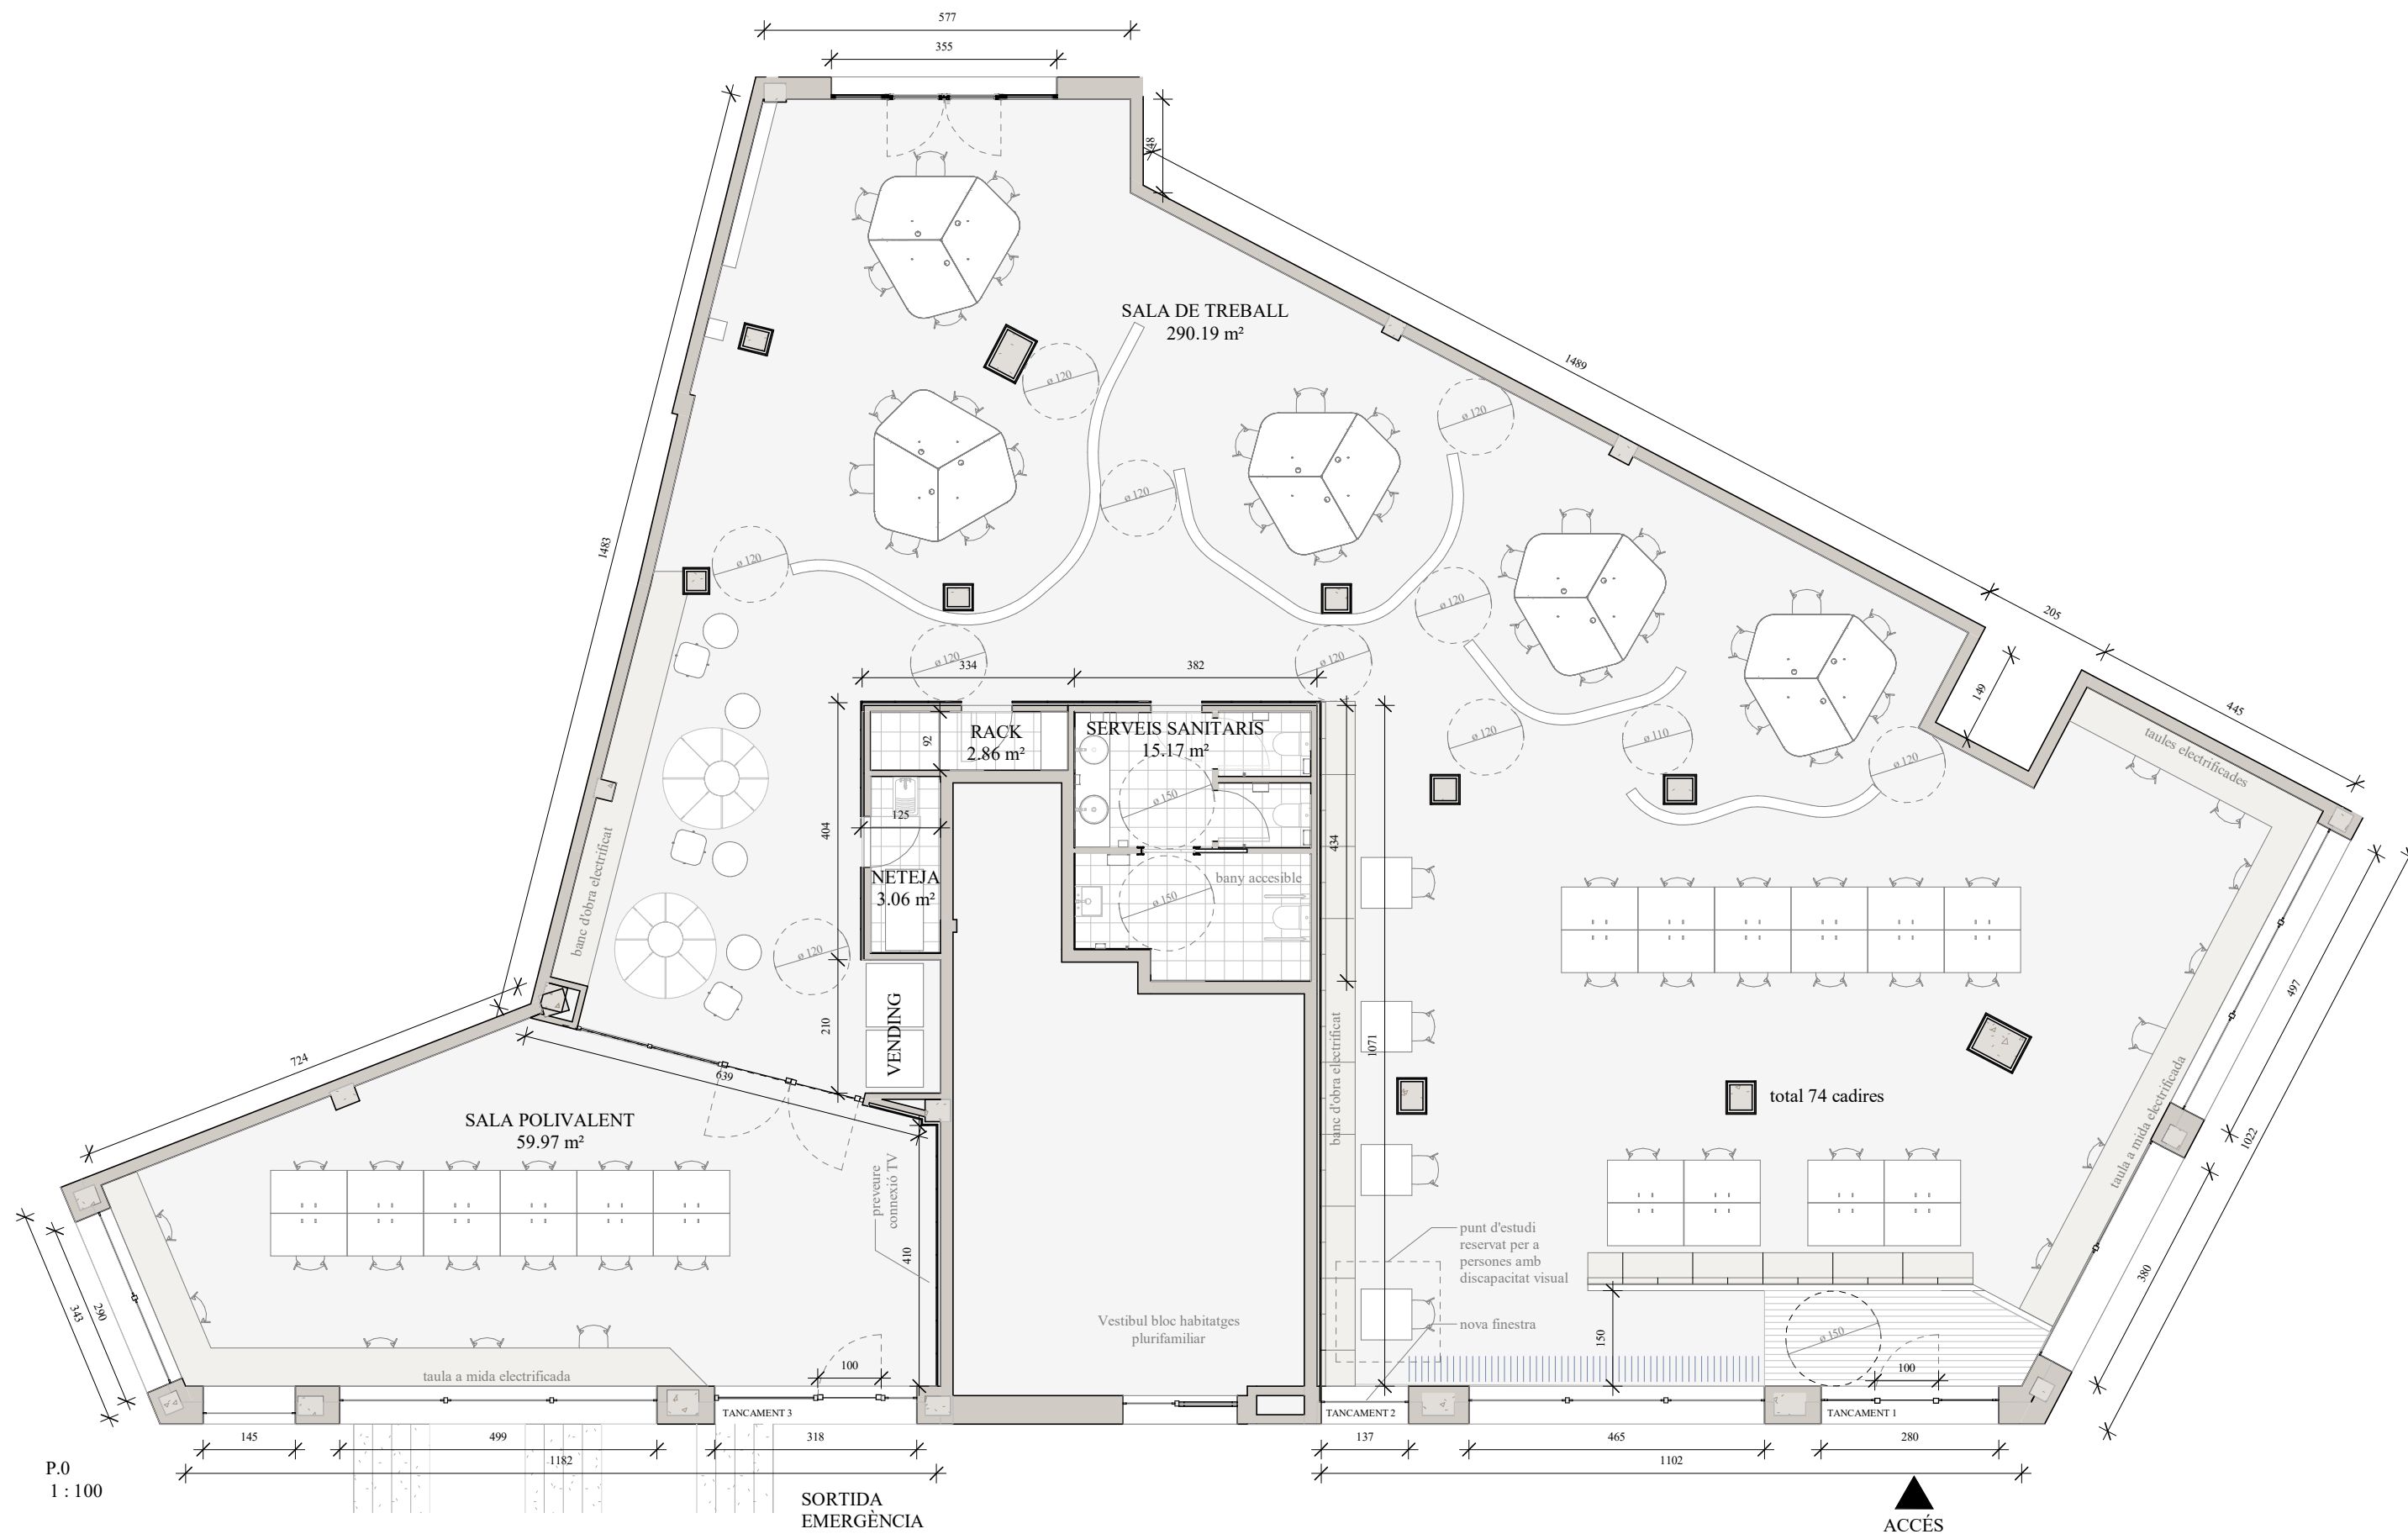




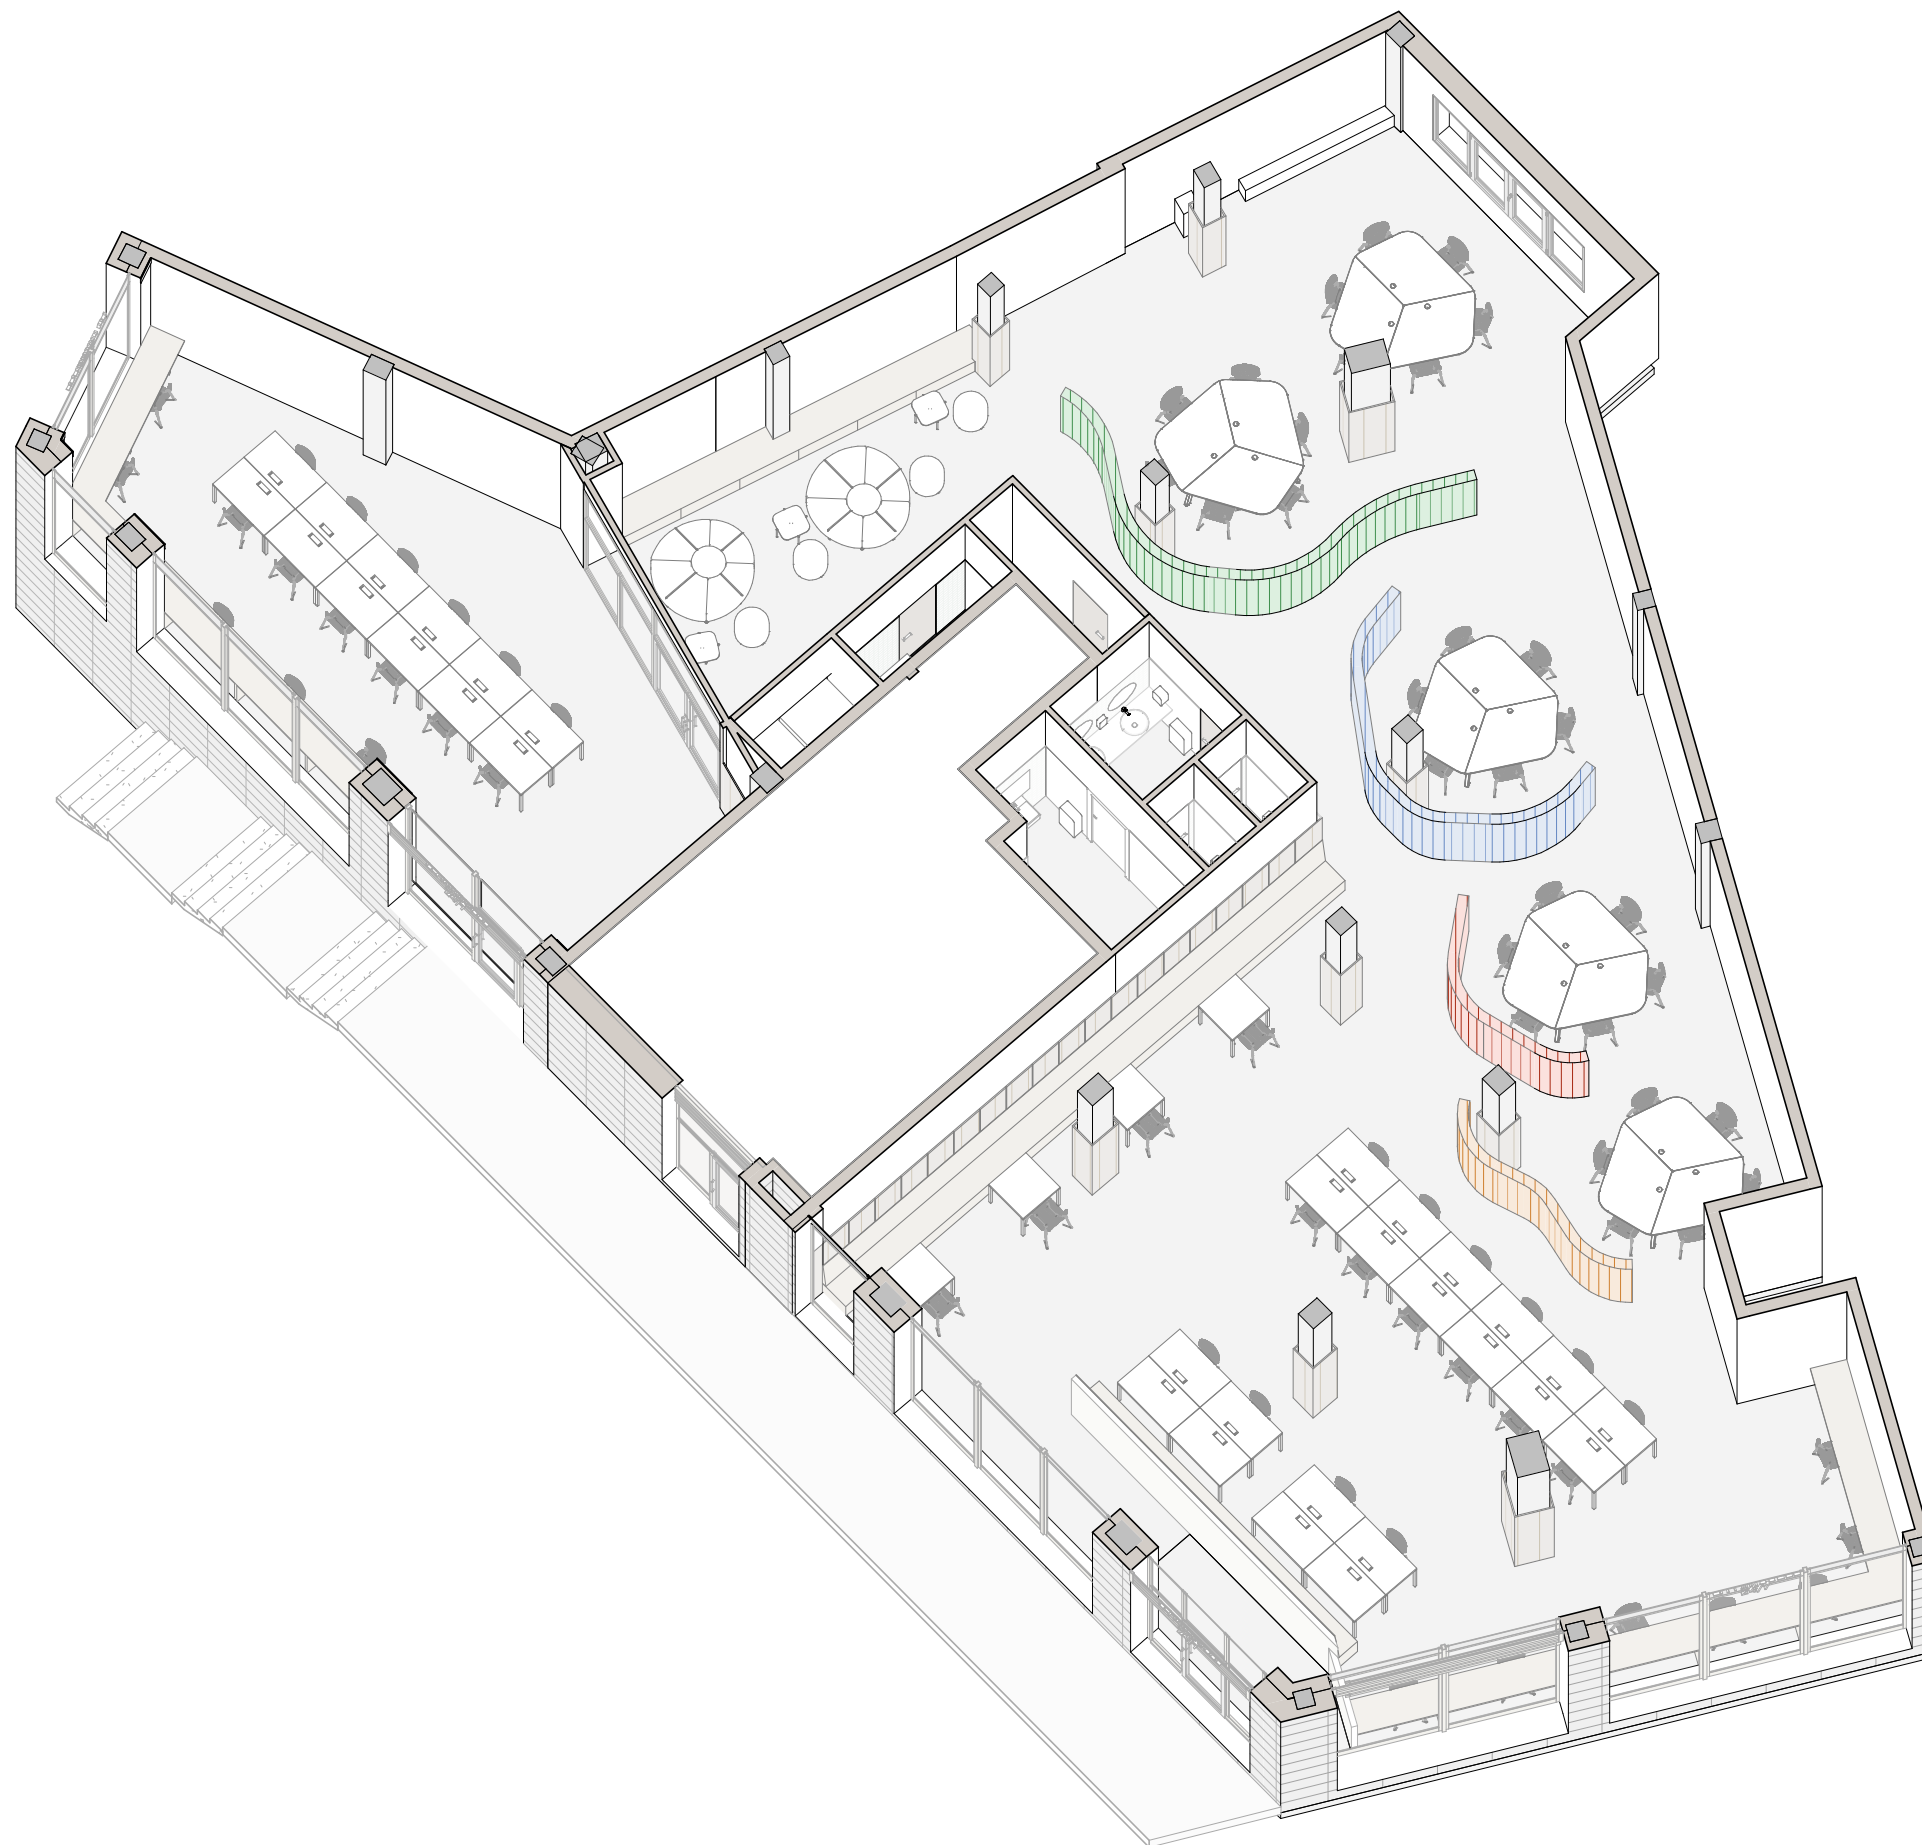


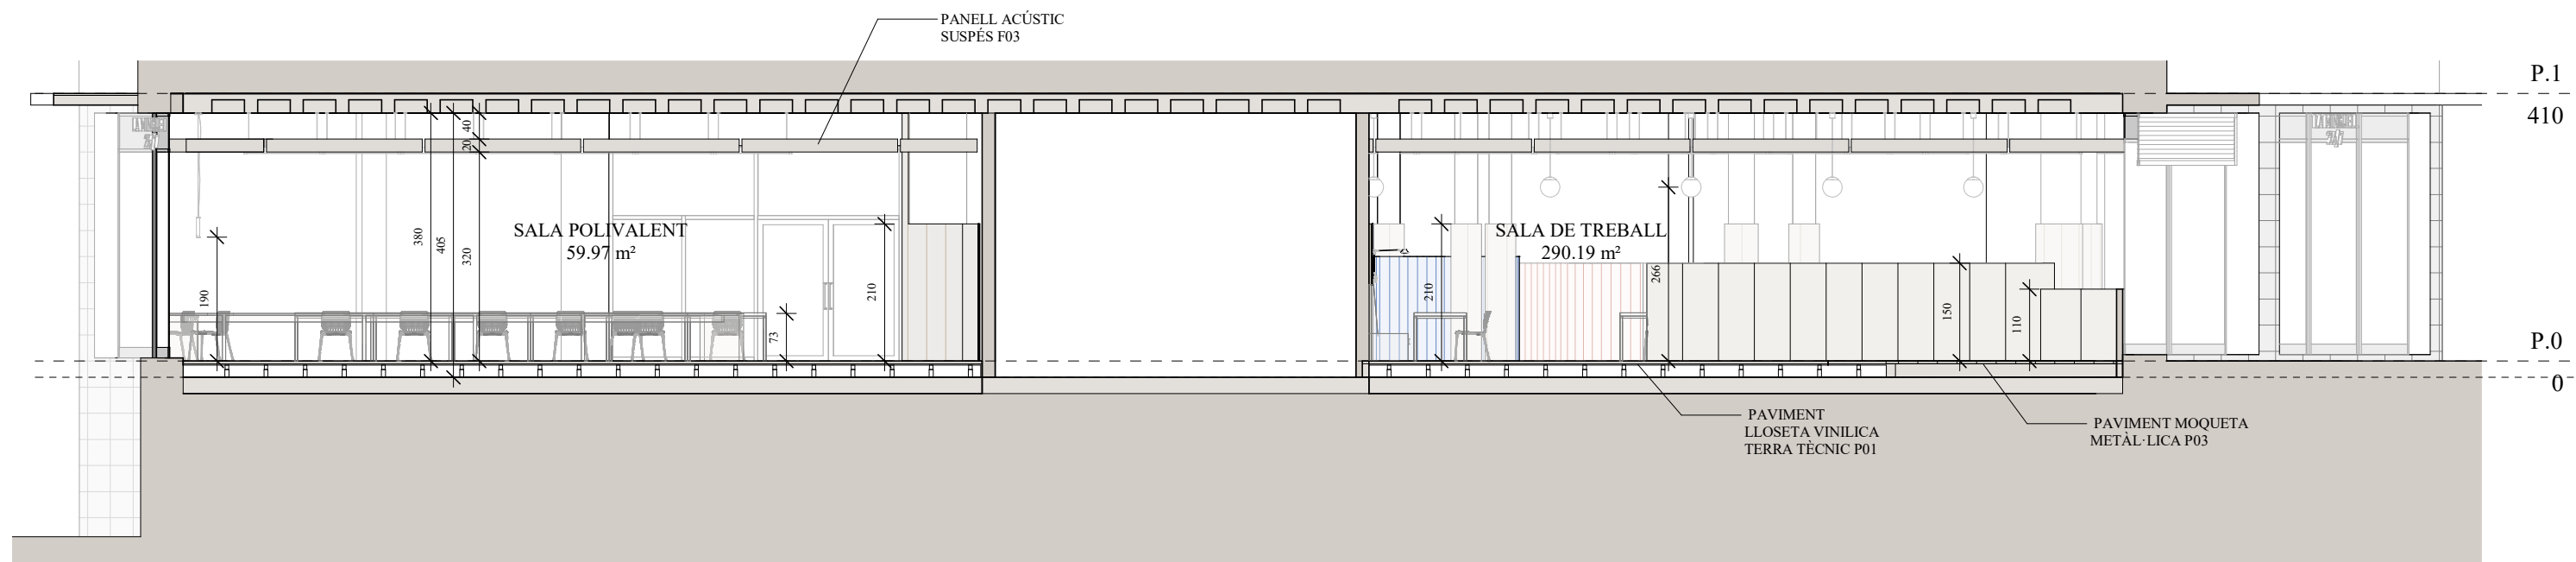


SECCIÓ SL01
1 : 100

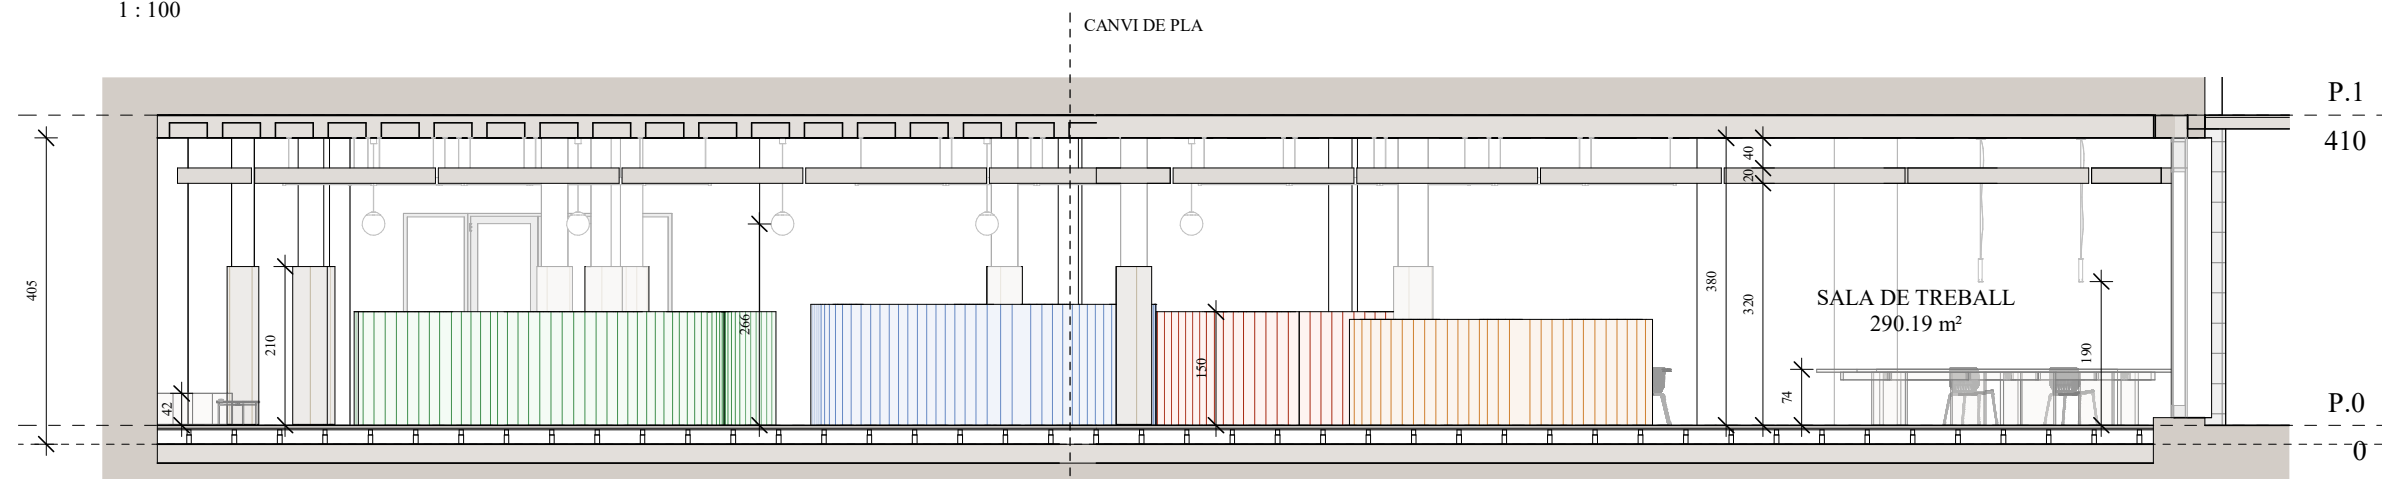


SECCIÓ SL02
1 : 100

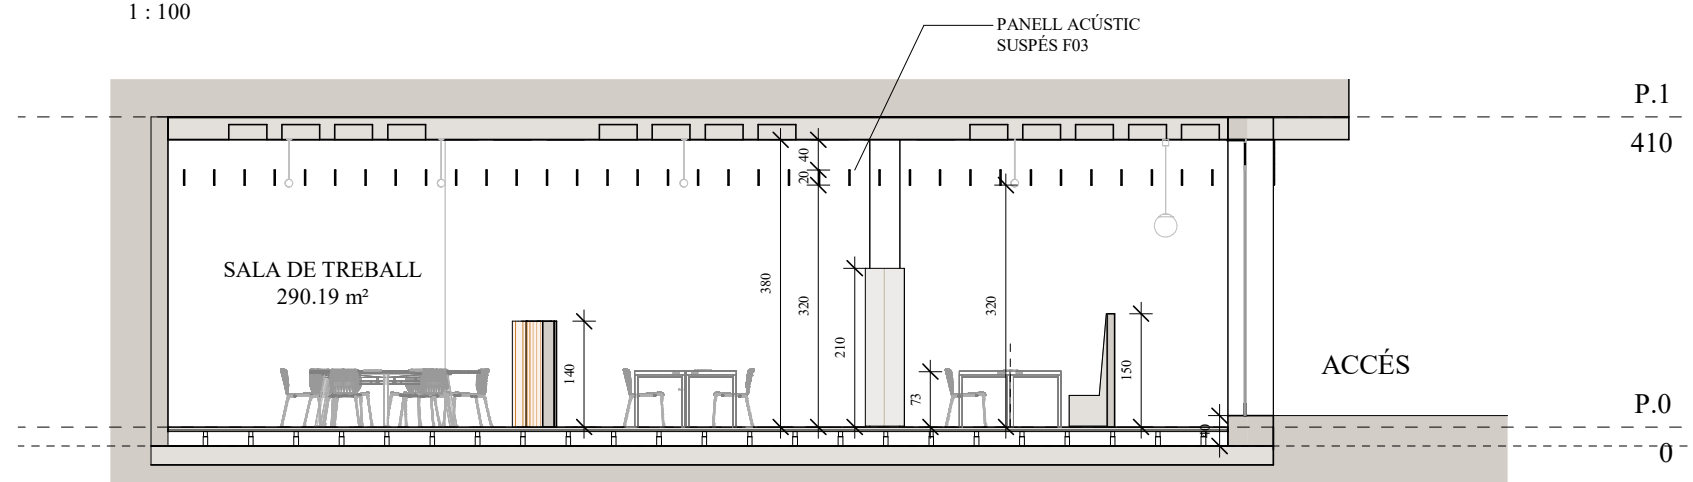


SECCIÓ ST01
1 : 100

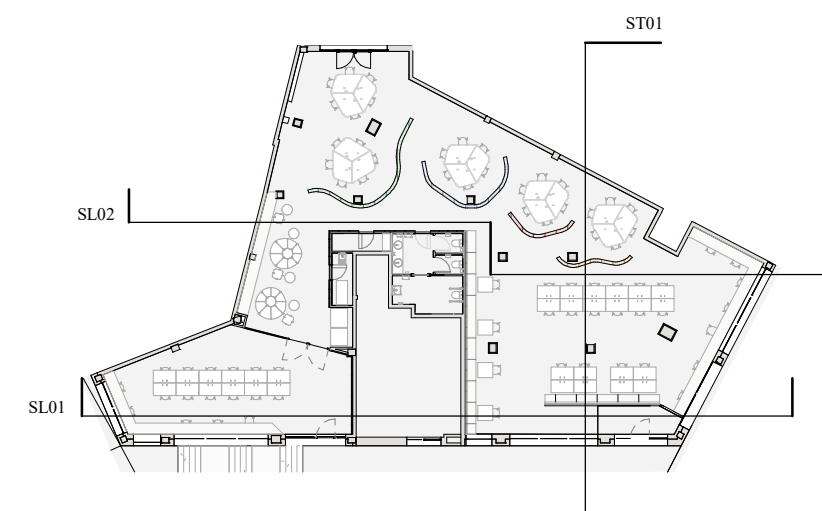


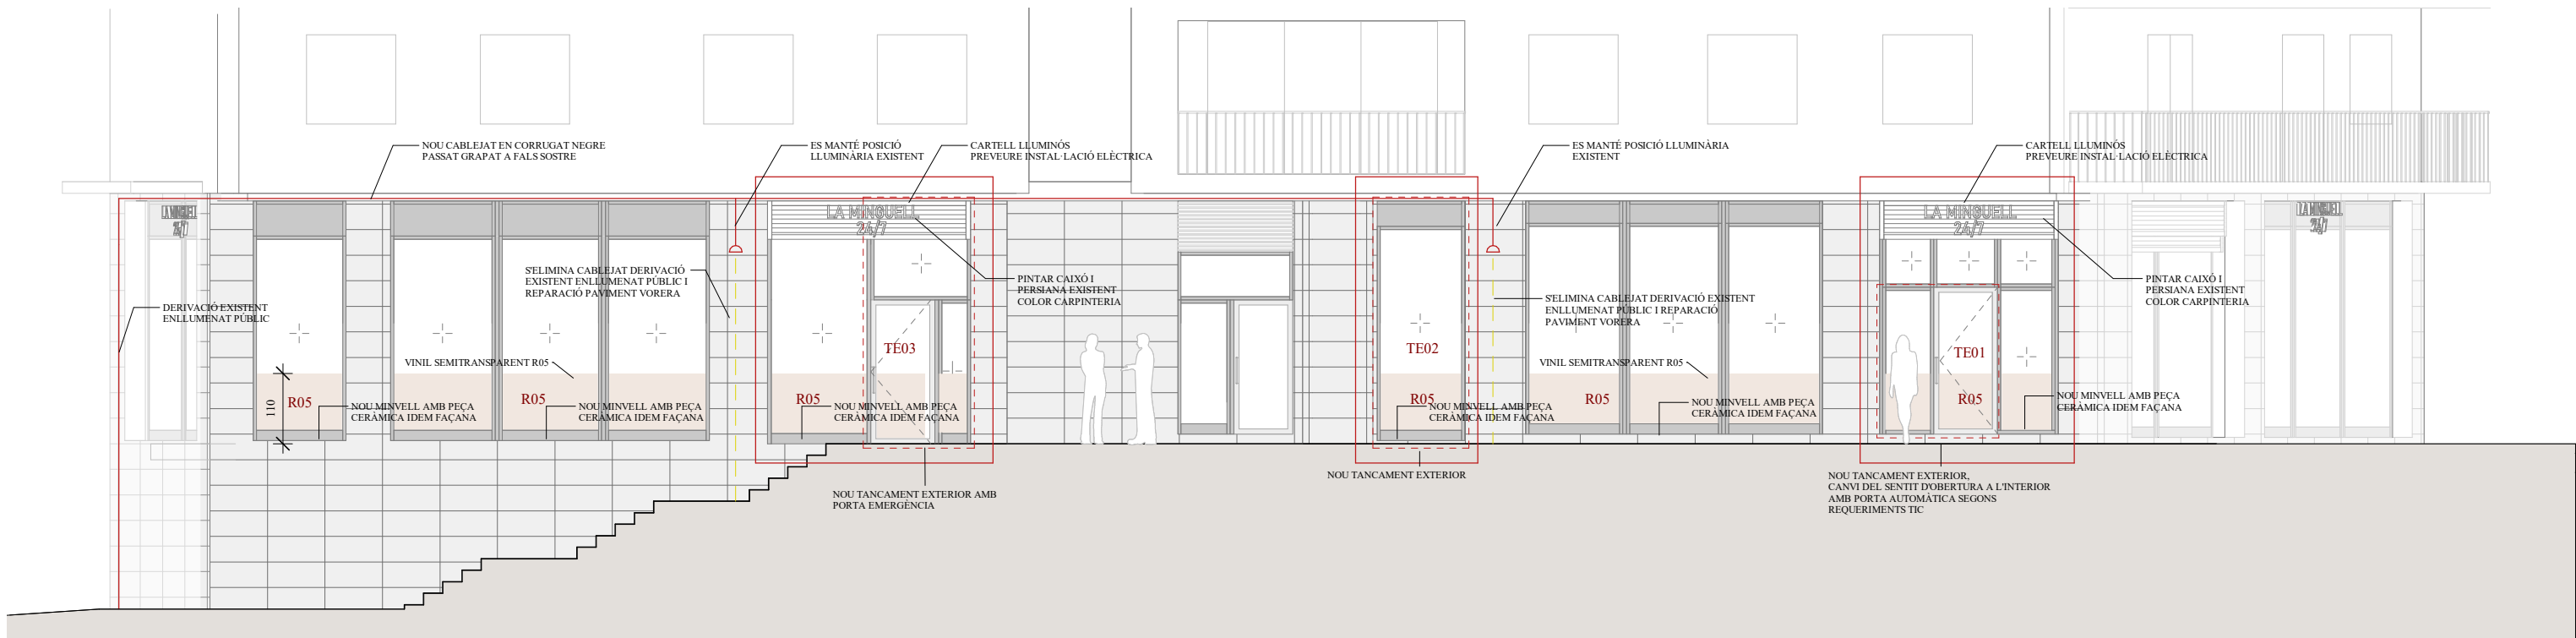

ALÇAT PLAÇA DE JULIÀ MINGUELL
1 : 100

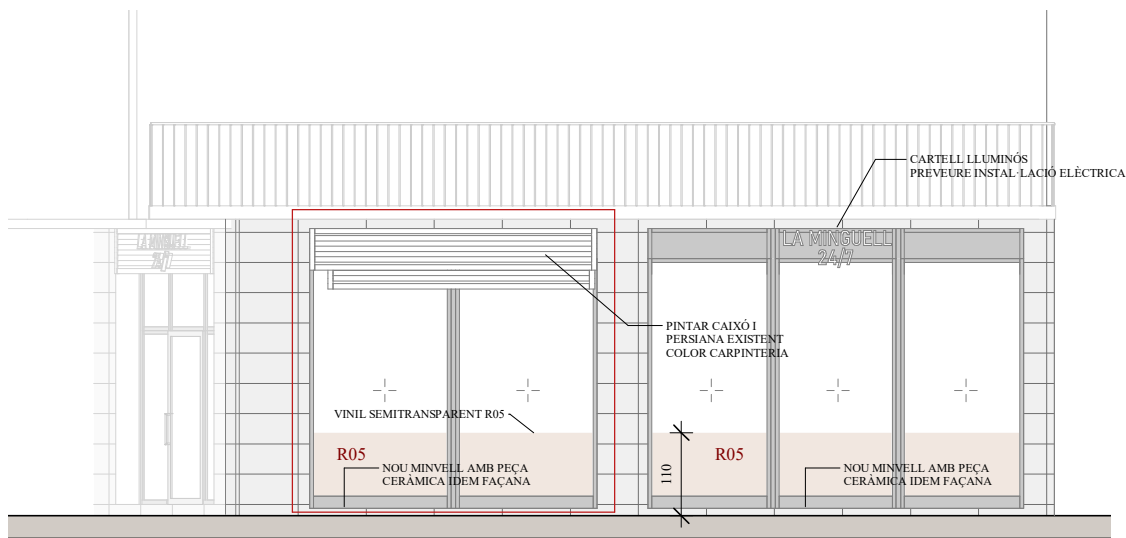


ALÇAT CARRER VILA VALL-LLEBRERA
1 : 100

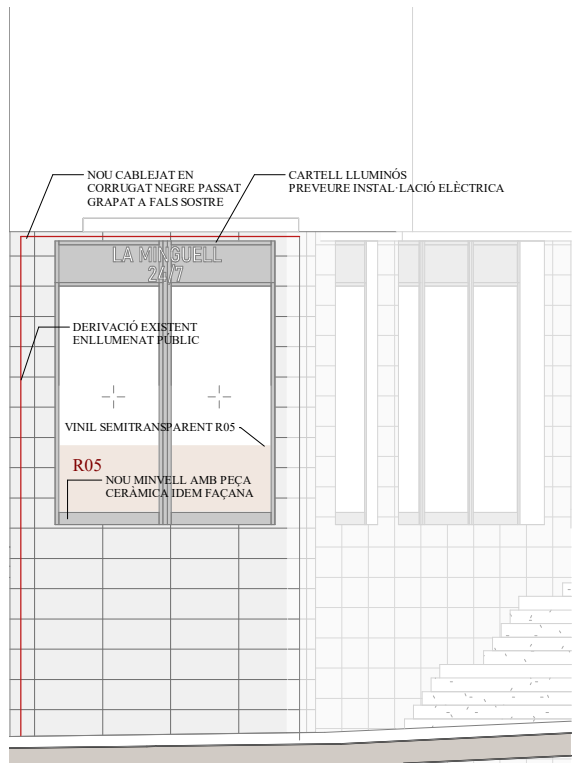


ALÇAT CARRER DE SANTA BÀRBARA
1 : 100


PAVIMENTS

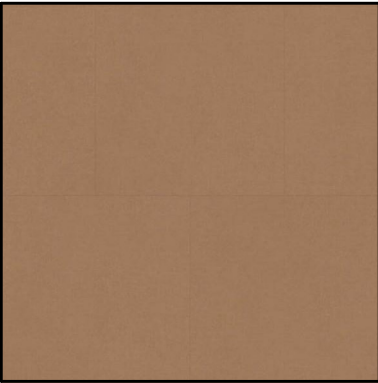


P01: Paviment lloseta vinilica terra tècnic
Lloseta vinilica (PVC) per terra tècnic model Allure Marmoleum color Tiger's Eye de FORBO o equivalent

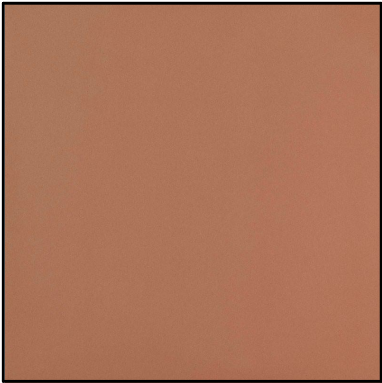

P02: Paviment ceràmica banys
Rajola porcelànica de Cipa Gres model 30x30cm Cotto New acabat Classe 2 (apte per a banys d'ús públic segons CTE - DB SU/A) o equivalent

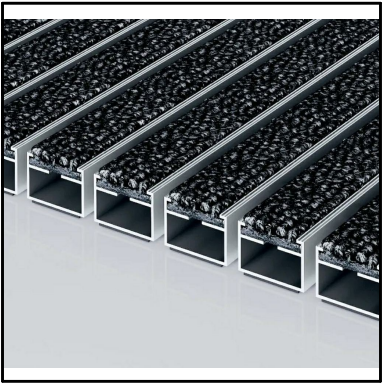


P03: Paviment moqueta metàl·lica
Moqueta metàl·lica model Diplomat premium amb inserció care 522P care color 47.01 antracita de EMCO o equivalent

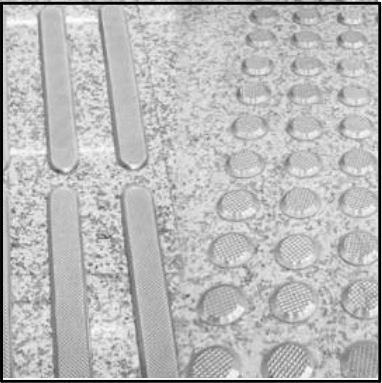

P04: Banda tàctil d'acer inoxidable adhesiva d'estria paral·lela de 40cm d'amplada

REVESTIMENTS

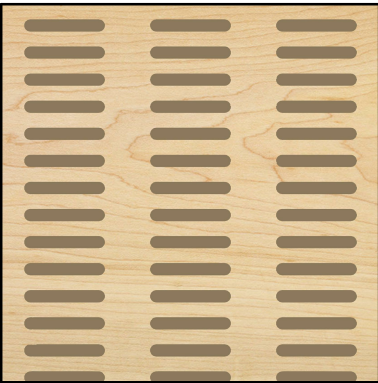

R01: Revestiment Panell acústic
Panell de MDF ignífug, acústic ranurat PAR058, vel acústic part posterior i acabat de fusta natural de Maple de DECÚSTIK o similar.
Mides útils panell: 570 x 2400 mm.




R02: Revestiment Panell llis
Panell de contraxapat ignífug llis acabat de fusta natural de Maple.



R03: Revestiment ceràmic
Rajola quadrada de 10x10cm model Zellige color Turchese de MARAZZI o equivalent.



R04: Sobre banys
Encimera de Silestone color Arcilla Red o equivalent.

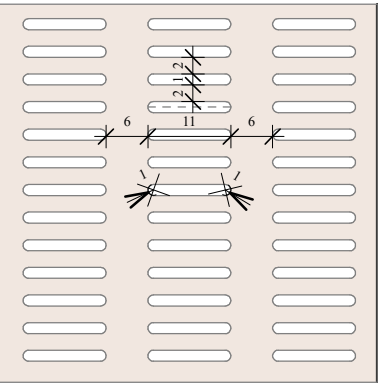

R05: Vinil semitransparent
Vinil semitransparent amb trama igual al revestiment panell acústic R01

FALS SOSTRES



F01: Fals sostre registrable
Fals sostre amb guia vista d'acer galvanitzat i panell de fibra de fusta reciclada tamany 120x60cm tipus Heraklith o equivalent.




F02: Fals sostre pladur
Fals sostre de pladur llis amb guies acer galvanitzat.




F03: Panell acústic suspès
Panell acústic suspès model Bafle de ECOCERO

MURS

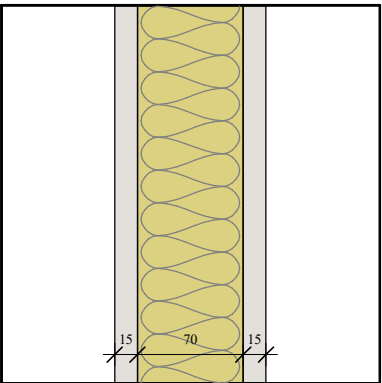

M01: Envà de pladur 100mm
Envà format per una placa de cartró guix de 15mm, una estructura d'acer galvanitzat reforçada en H de perfil·leria 70/38/0,6mm cada 40cm i una altra placa de 15mm. Farciment de cambra interior amb llana de roca de 70mm. La placa tindndrà una densitat major a 1000kg/m³.

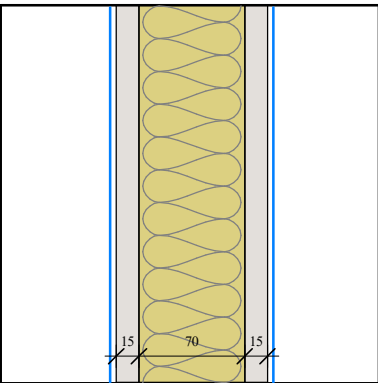


M02: Envà de pladur hidròfug 100mm
Envà format per una placa de cartró guix de 15mm, una estructura d'acer galvanitzat reforçada en H de perfil·leria 70/38/0,6mm cada 40cm i una altra placa de 15mm. Farciment de cambra interior amb llana de roca de 70mm. La placa tindndrà una densitat major a 1000kg/m³. Es col·locarà placa hidròfuga al costat humit de l'envà o als dos costats si l'envà separa dos espais humits.



P0 - MURS
1 : 100



P.0 - PAVIMENT
1 : 100

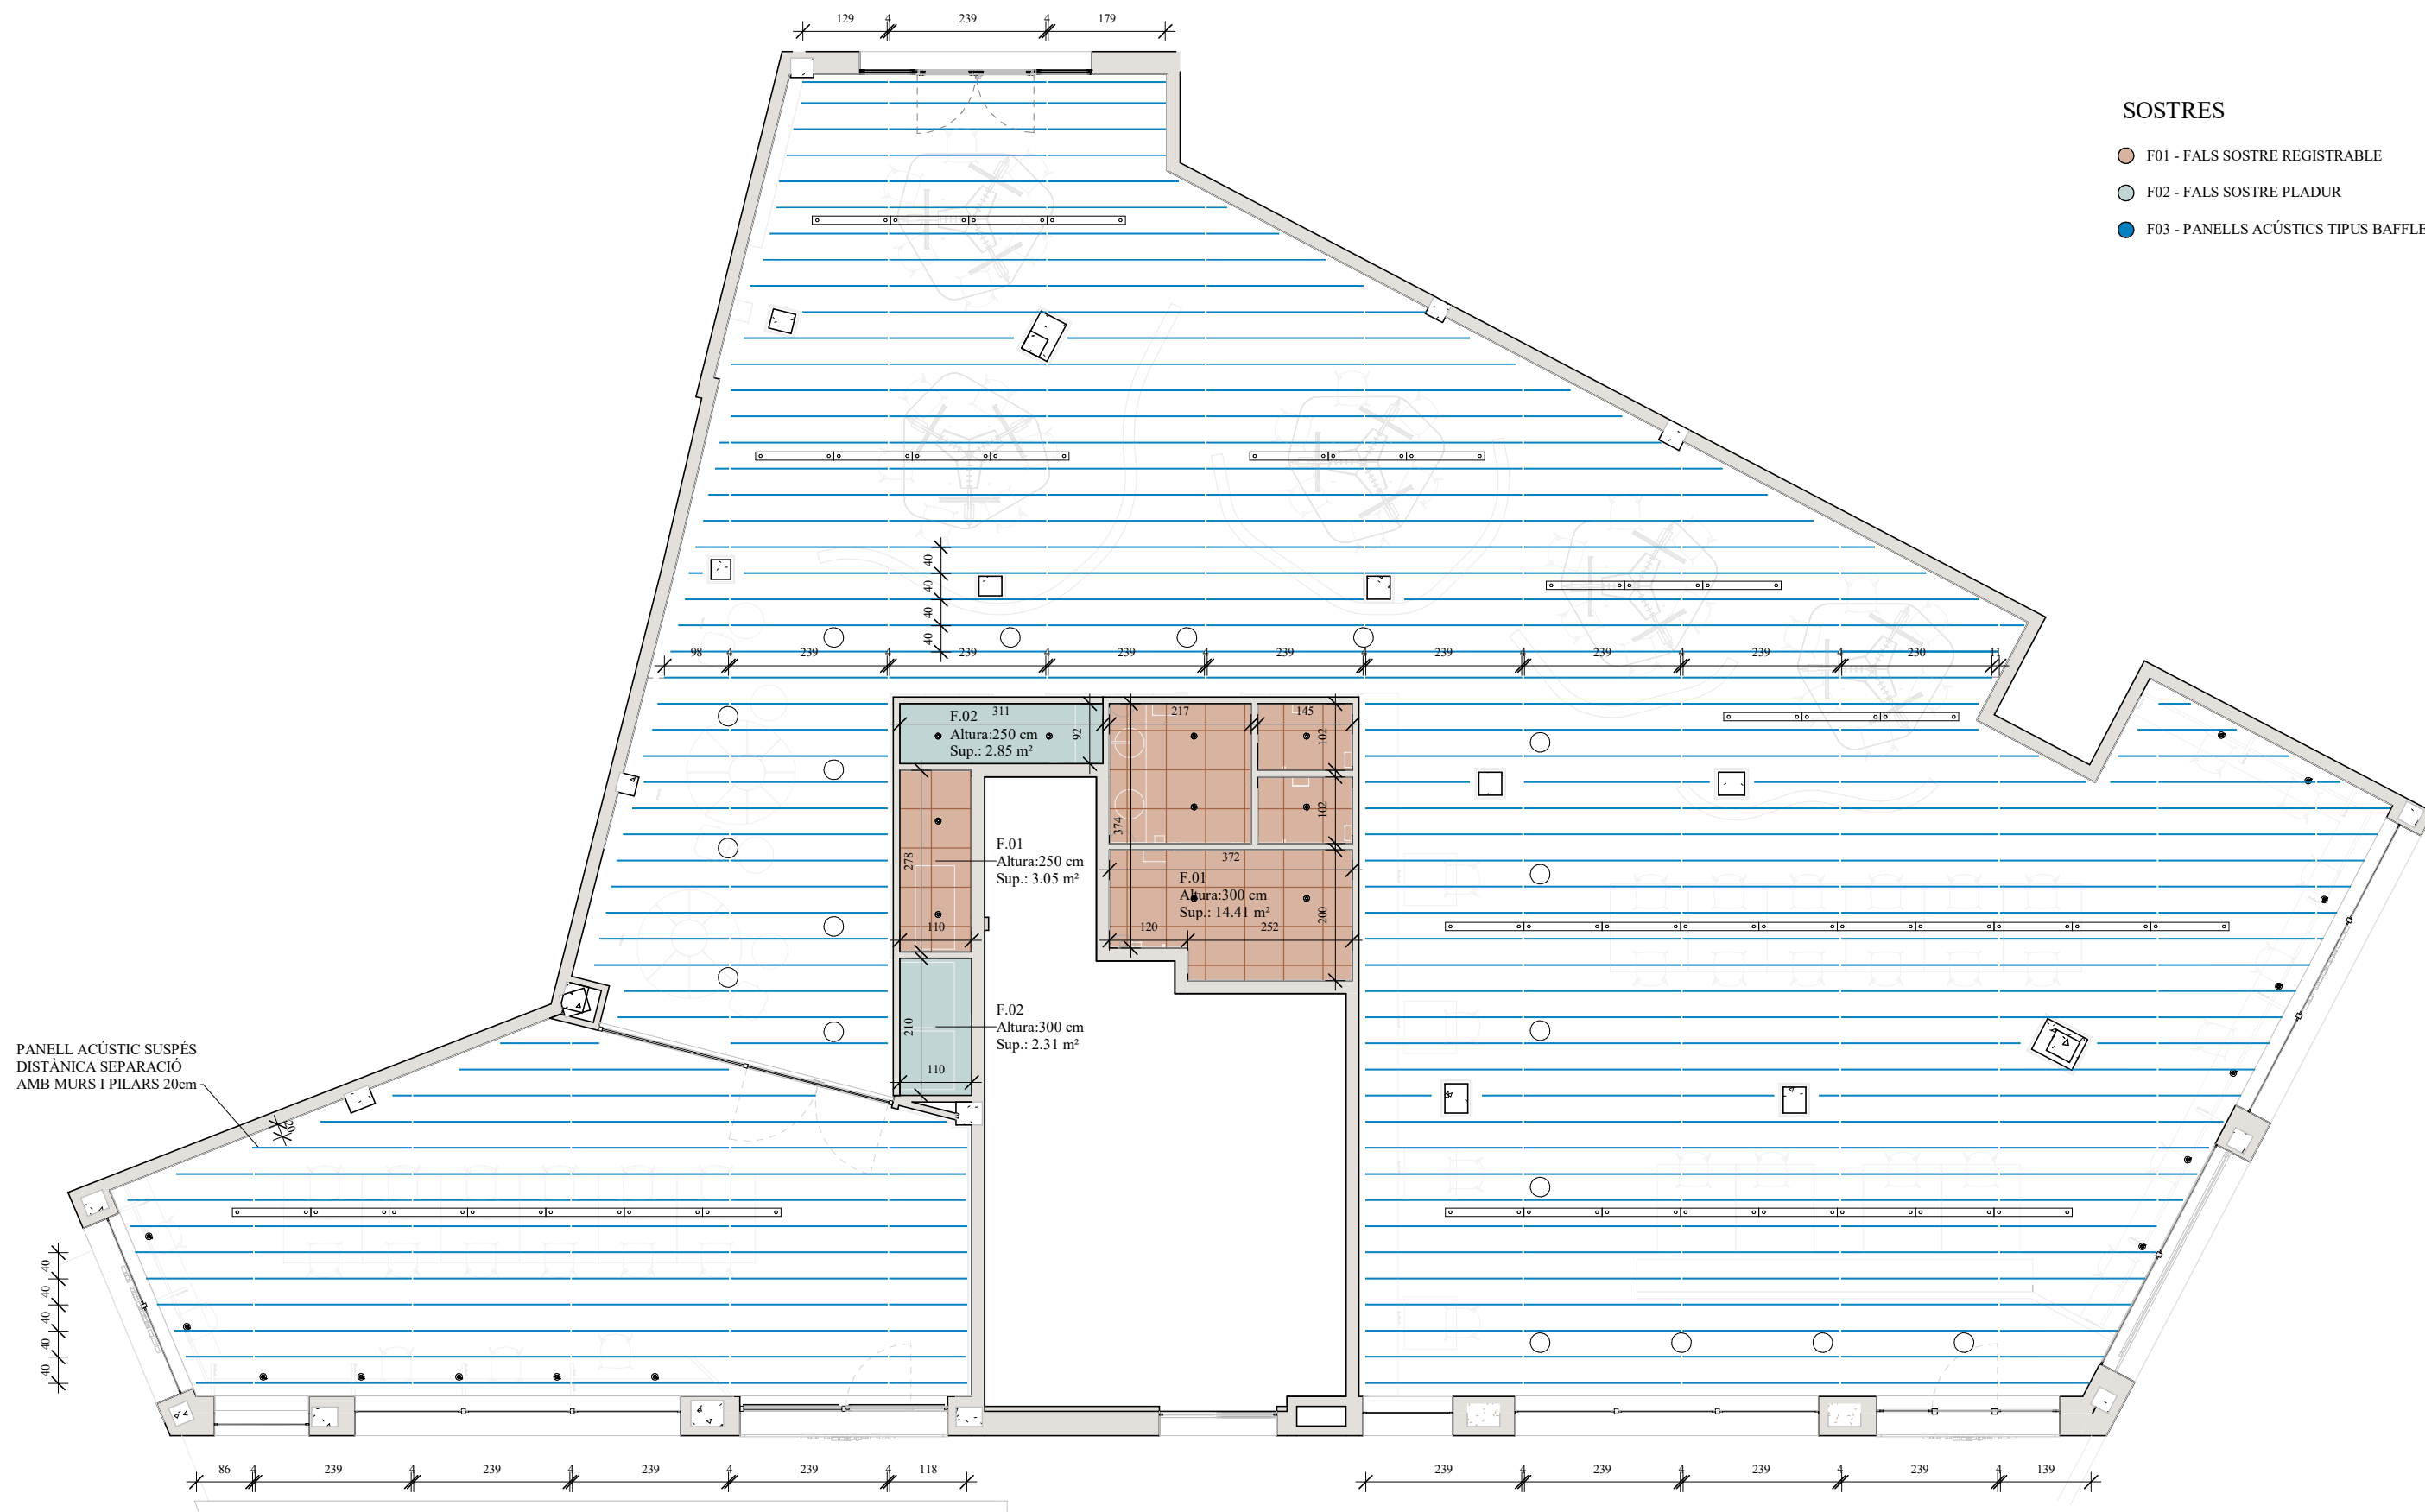

SOSTRES

- F01 - FALS SOSTRE REGISTRABLE
- F02 - FALS SOSTRE PLADUR
- F03 - PANELS ACÚSTICS TIPUS BAFFLE

PANEL ACÚSTIC SUSPÈS
DISTÀNCIA SEPARACIÓ
AMB MURS I PILARS 20cm

P.0
1 : 100


Projecte
ADEQUACIÓ DE LOCAL COM A SALA D'ESTUDIS

Data
24/11/2025

Enric Rojo
Arquitectura
n.72735 COAC
622.421.089 - enric.rojo@gmail.com

Planol:
SOSTRES







Nº
Escala: 4.05
As indicated

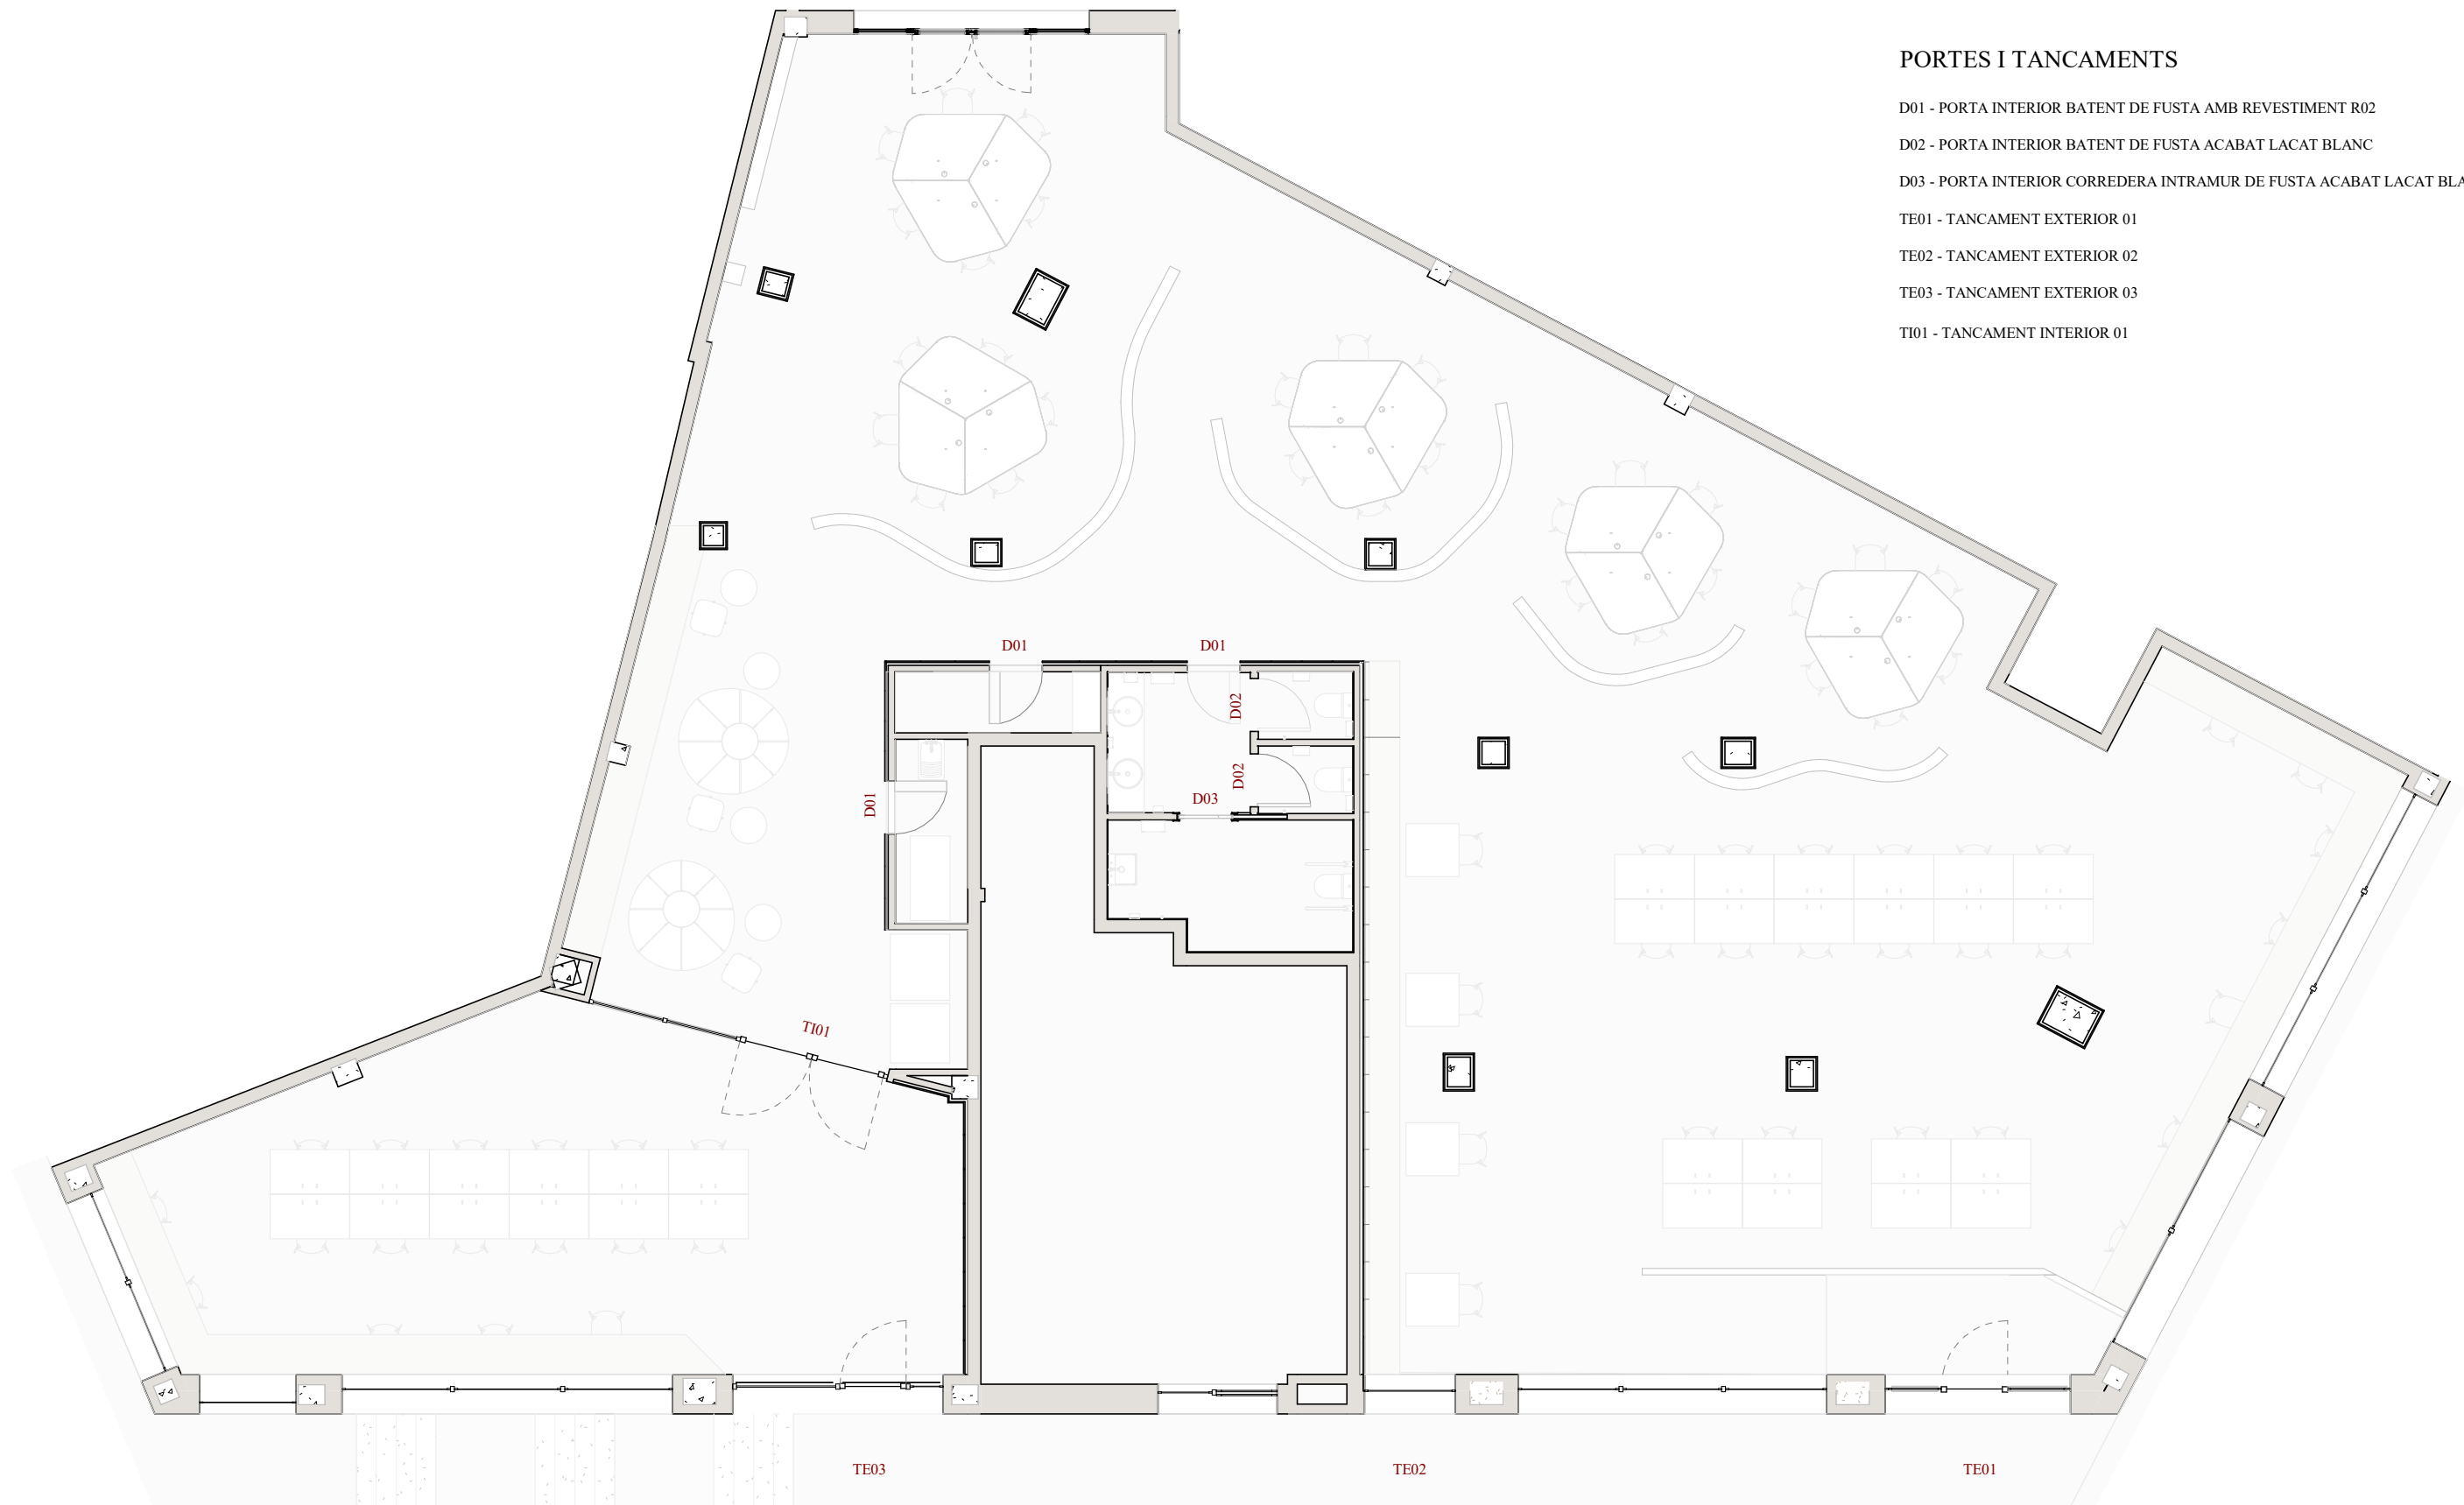

PORTES I TANCAMENTS

- D01 - PORTA INTERIOR BATENT DE FUSTA AMB REVESTIMENT R02
- D02 - PORTA INTERIOR BATENT DE FUSTA ACABAT LACAT BLANC
- D03 - PORTA INTERIOR CORREDERA INTRAMUR DE FUSTA ACABAT LACAT BLANC
- TE01 - TANCAMENT EXTERIOR 01
- TE02 - TANCAMENT EXTERIOR 02
- TE03 - TANCAMENT EXTERIOR 03
- TI01 - TANCAMENT INTERIOR 01

P.0 - PORTES I TANCAMENTS
1 : 100

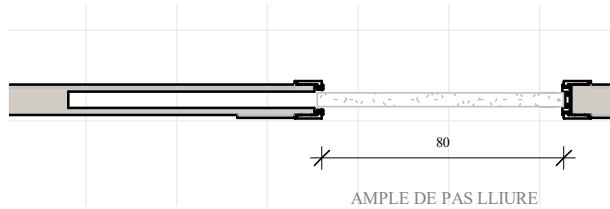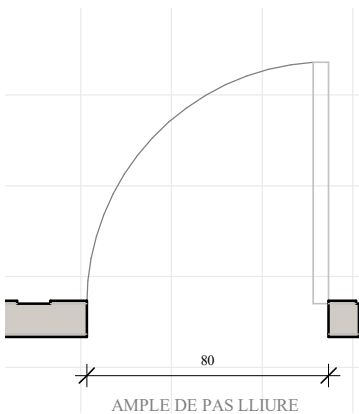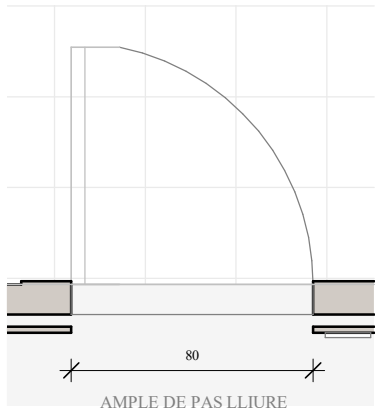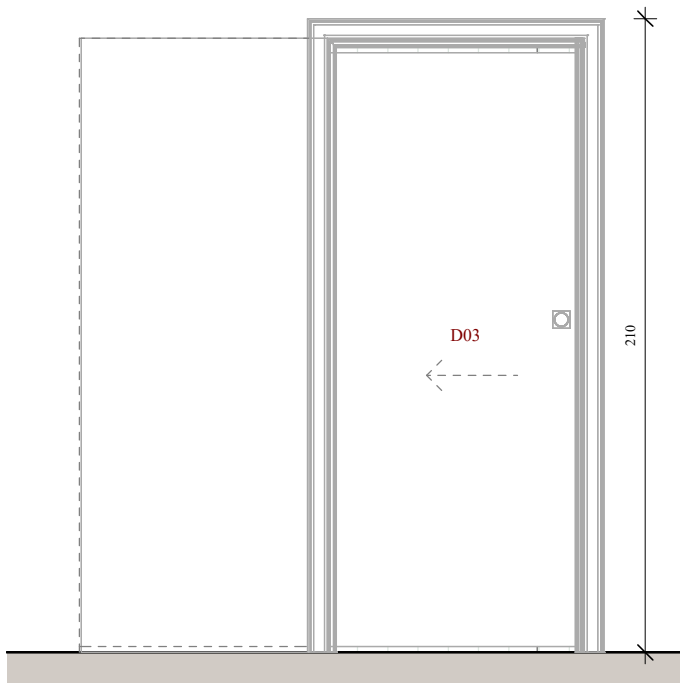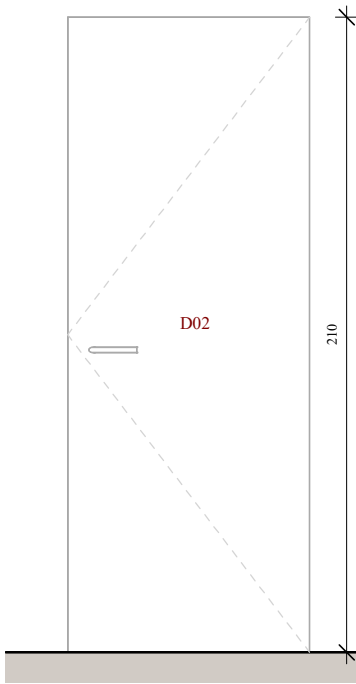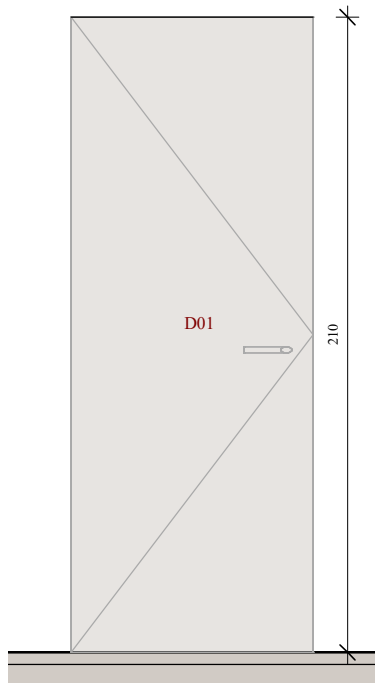

D01
1 : 25

D.01 - PORTA INTERIOR BATENT DE FUSTA INTEGRADA DINS EL PANELLAT PER LA CARA EXTERIOR AMB REVESTIMENT EXTERIOR TIPUS R02. BISAGRES OCULTES TIPUS KUBICA K6300 3B O SIMILAR. DIMENSIONS SEGONS PLÀNOL. INCLOU PANY AMB CLAU A LA SALA RACK I SALA DE NETEJA. INCLOU DISPOSITIU DE PROTECCIÓ EN COMPLIMENT DE LA NORMATIVA D'ANTIATRAPAMENT DEL CTE SUA 2

D02
1 : 25

D.02 - PORTA INTERIOR BATENT DE FUSTA ACABAT LACAT BLANC. DIMENSIONS SEGONS PLÀNOL. INCLOU TAPETES LATERALS I SUPERIOR. INCLOU DISPOSITIU DE PROTECCIÓ EN COMPLIMENT DE LA NORMATIVA D'ANTIATRAPAMENT DEL CTE SUA 2


D03
1 : 25

D.03 - PORTA INTERIOR CORREDERA INTRAMUR DE FUSTA ACABAT LACAT BLANC. DIMENSIONS SEGONS PLÀNOL. INCLOU TAPETES LATERALS I SUPERIOR. PESTELL QUE INFORMA SI EL SERVEI ESTA OCUPAT O LLIURE FENT SERVIR EL COLOR VERMELL PER EL PRIMER ESTAT I EL COLOR VERD O BLANC PER EL SEGON. INCLOU DISPOSITIU DE PROTECCIÓ EN COMPLIMENT DE LA NORMATIVA D'ANTIATRAPAMENT DEL CTE SUA 2


PORTES INTERIORS	
TIPUS	UNITATS

D01	3
D02	2
D03	1


6

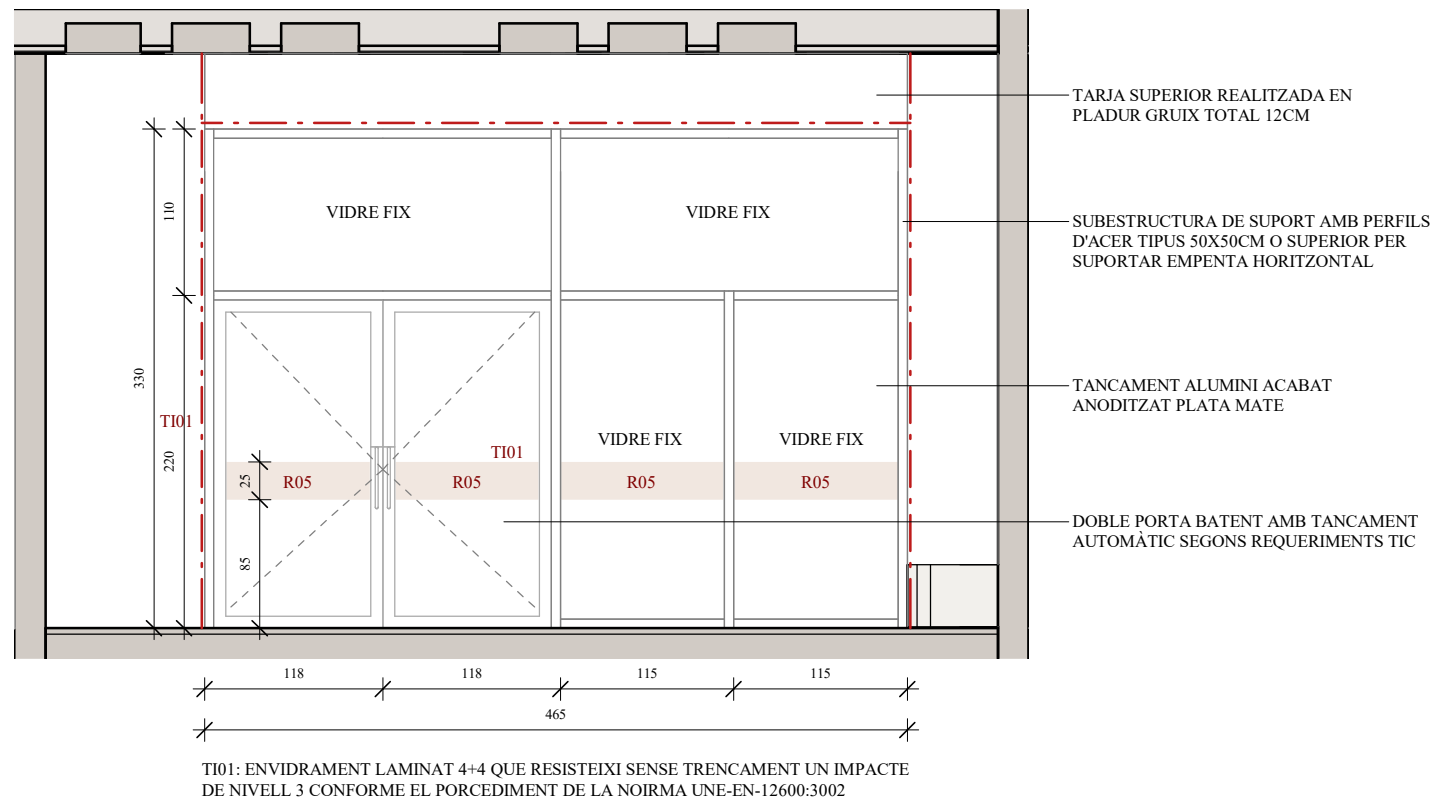



ALÇAT TI01
1 : 50

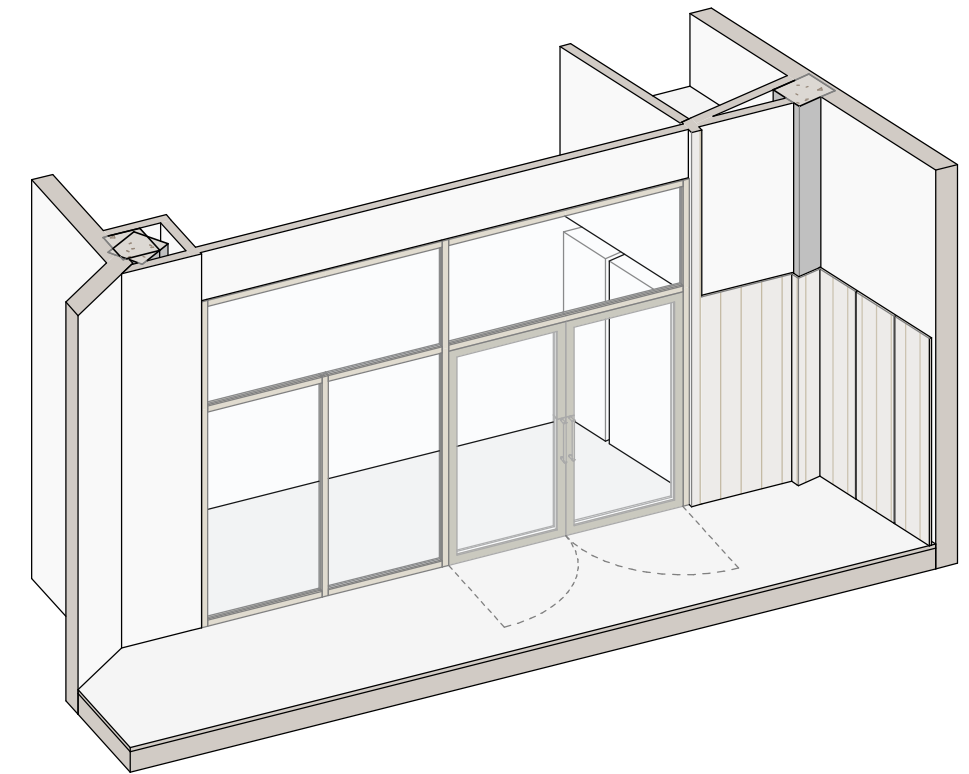

AXO TI01

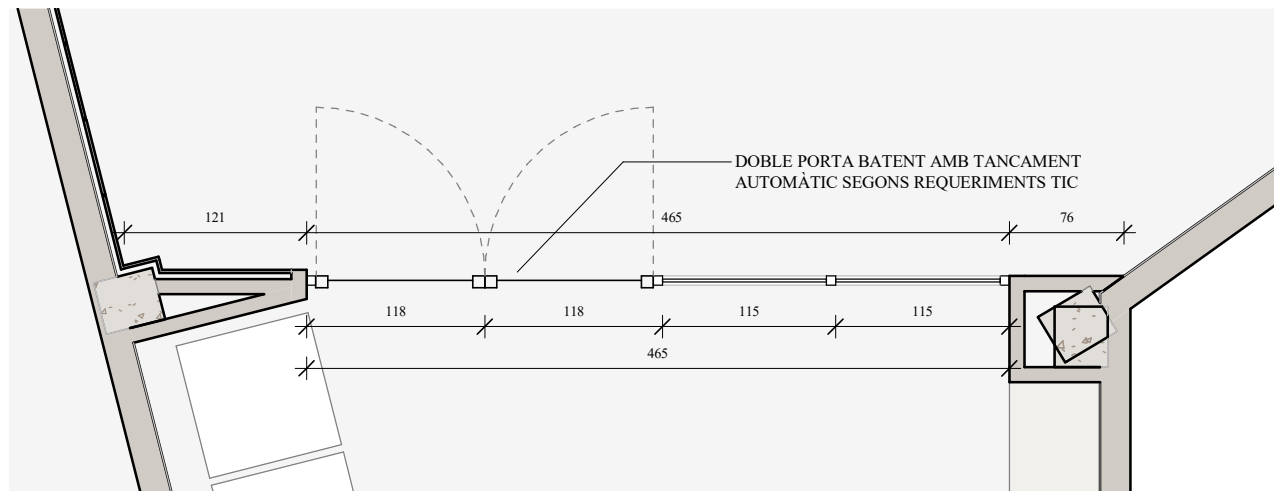

PLANTA TI01
1 : 50

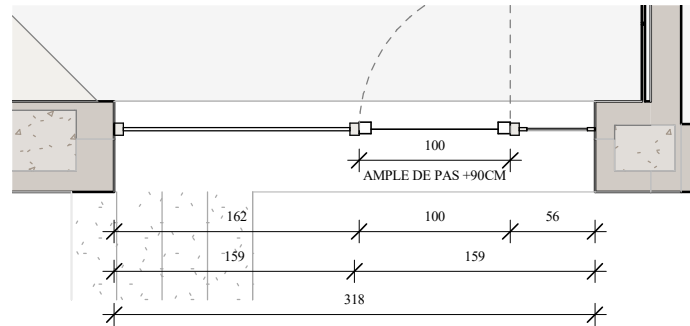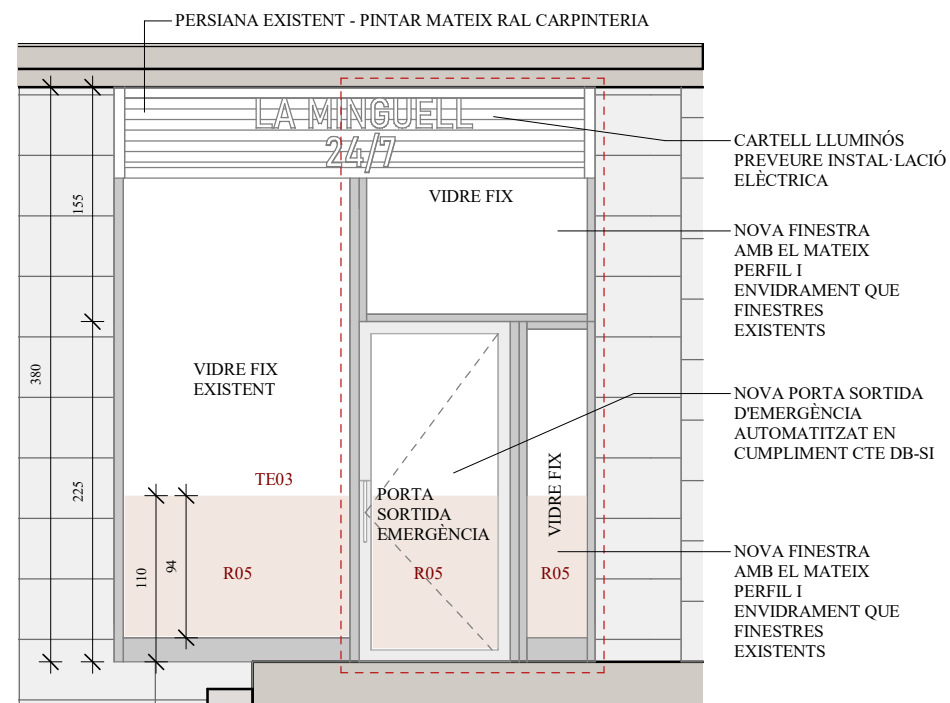

TE01







- ENVIDRAMENT LAMINAT AMB CÀMARA DE GAS ARGÓ I VIDRE EXTERIOR AMB CONTROL SOLAR. COMPOSICIÓ 4+4/163+3MM
- ELS ELEMENTS D'OBERTURA I TANCAMENT DISPOSARÀ DE DISPOSITIUS DE PROTECCIÓ EN COMPLIMENT DE LA NORMATIVA D'ANTIATRAPAMENT DEL CTE SUA 2
- PORTA D'ACCÉS ANIRÀ CONECTADA AL SISTEMA DE CONTROL DE PAS SEGONS REQUERIMENTS TIC (VEURE DOCUMENT ANNEX: REQUERIMENTS TIC) I AUTOMATITZADA PER TAL DE PERMETRE L'OBERTURA AUTOMÀTICA AL COMPLIR AMB EL CODI DE PAS AUTORIZAT.


TE02

- ENVIDRAMENT LAMINAT AMB CÀMARA DE GAS ARGÓ I VIDRE EXTERIOR AMB CONTROL SOLAR. COMPOSICIÓ 4+4/163+3MM
- ELS ELEMENTS D'OBERTURA I TANCAMENT DISPOSARÀN DE DISPOSITIUS DE PROTECCIÓ EN COMPLIMENT DE LA NORMATIVA D'ANTIATRAPAMENT DEL CTE SUA 2



TE03


- ENVIDRAMENT LAMINAT AMB CÀMARA DE GAS ARGÓ I VIDRE EXTERIOR AMB CONTROL SOLAR. COMPOSICIÓ 4+4/163+3MM
- ELS ELEMENTS D'OBERTURA I TANCAMENT DISPOSARÀ DE DISPOSITIVUS DE PROTECCIÓ EN COMPLIMENT DE LA NORMATIVA D'ANTIATRAPAMENT DEL CTE SUA 2
- PORTA D'EVACUACIÓ ANIRÀ CONECTADA A L'ALARMA D'INCENDI

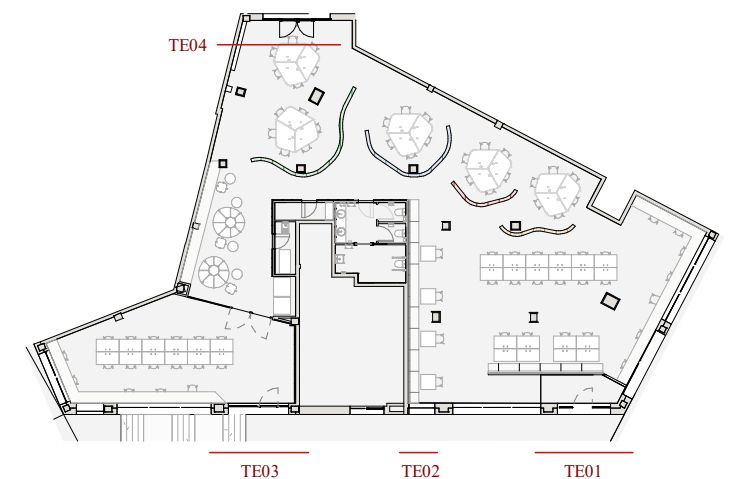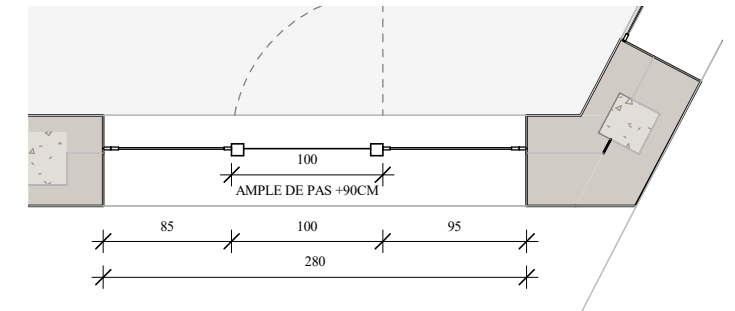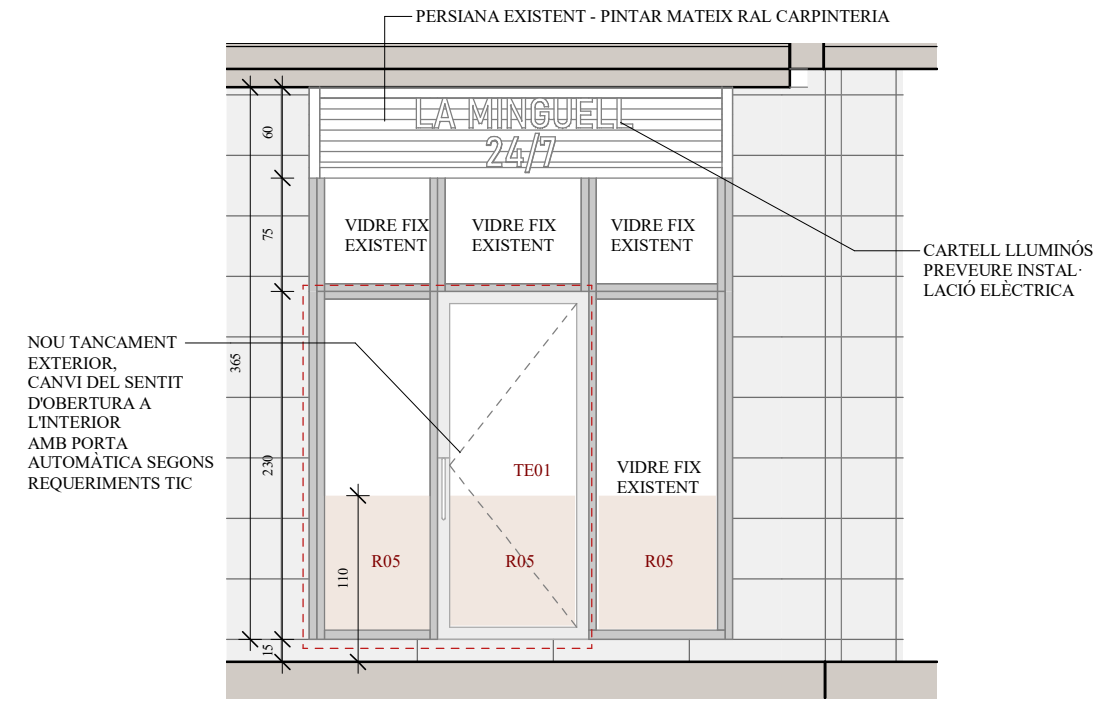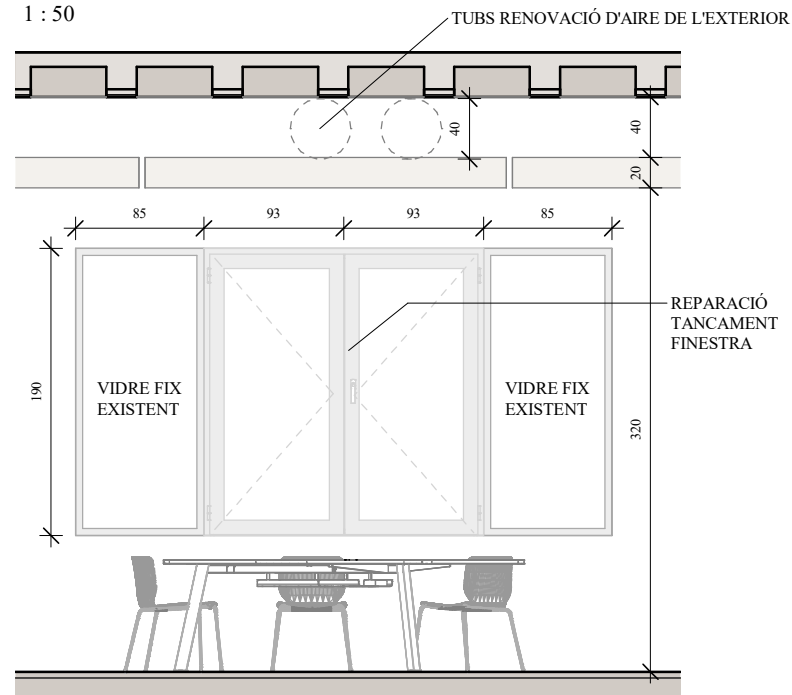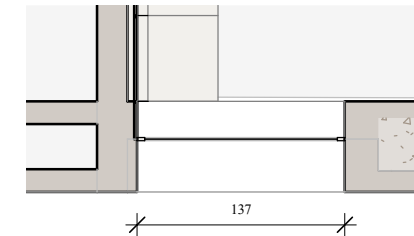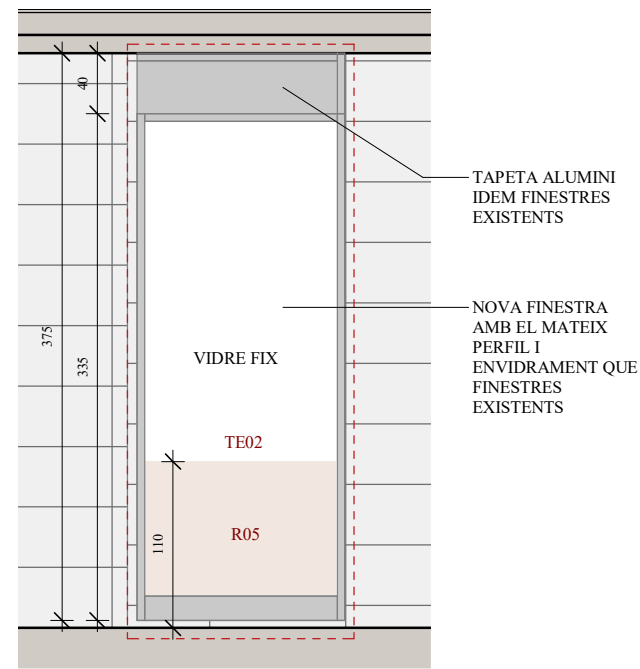

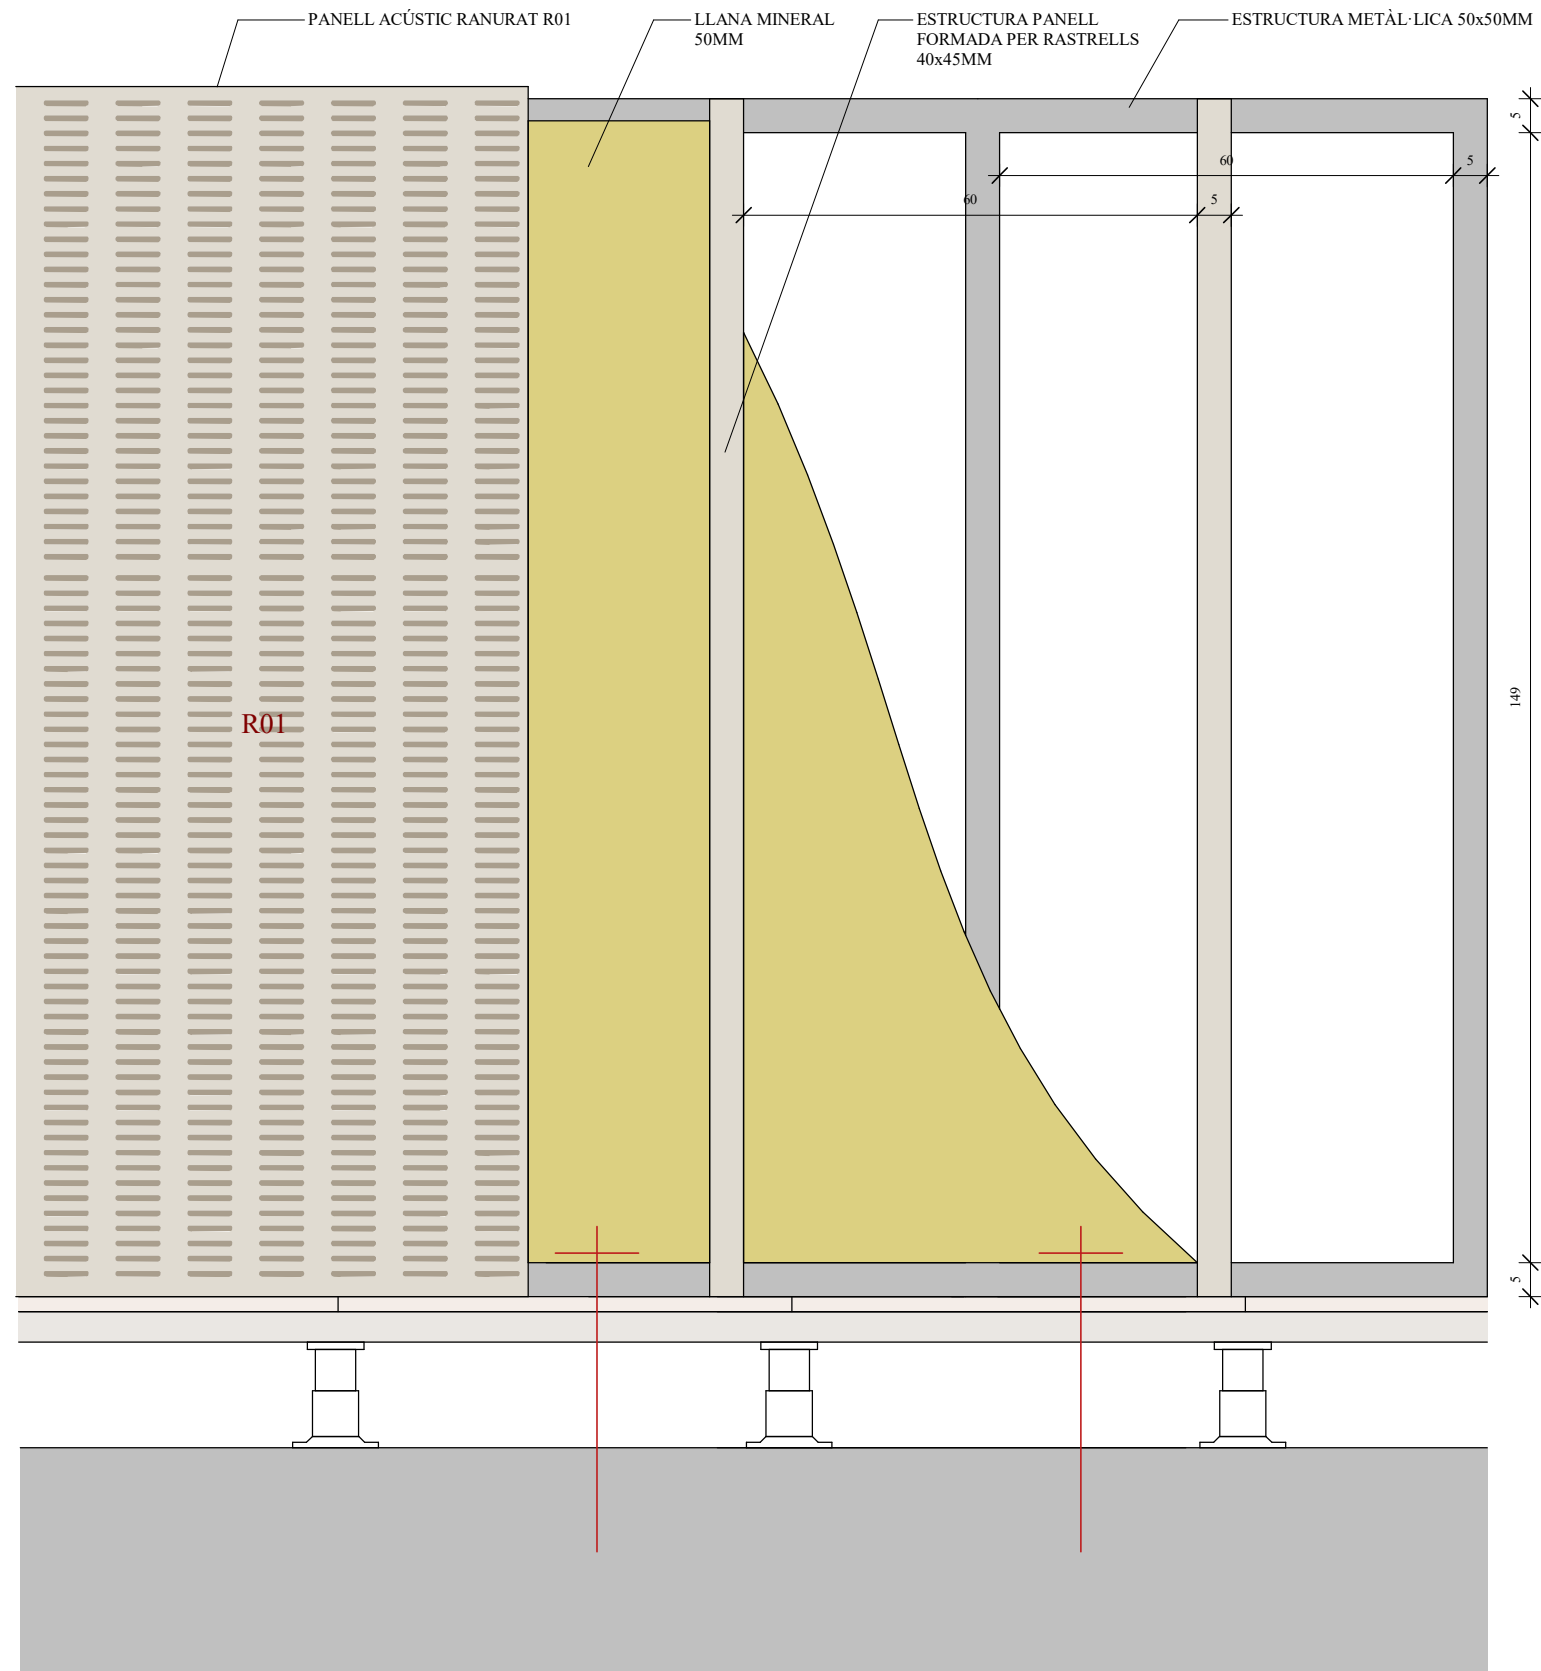


DETALL DIVISÒRIES
1 : 10

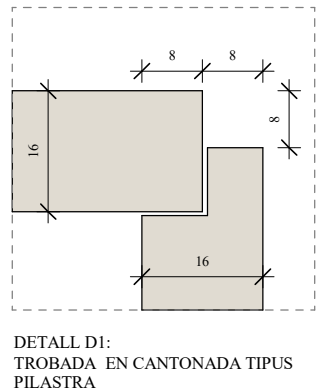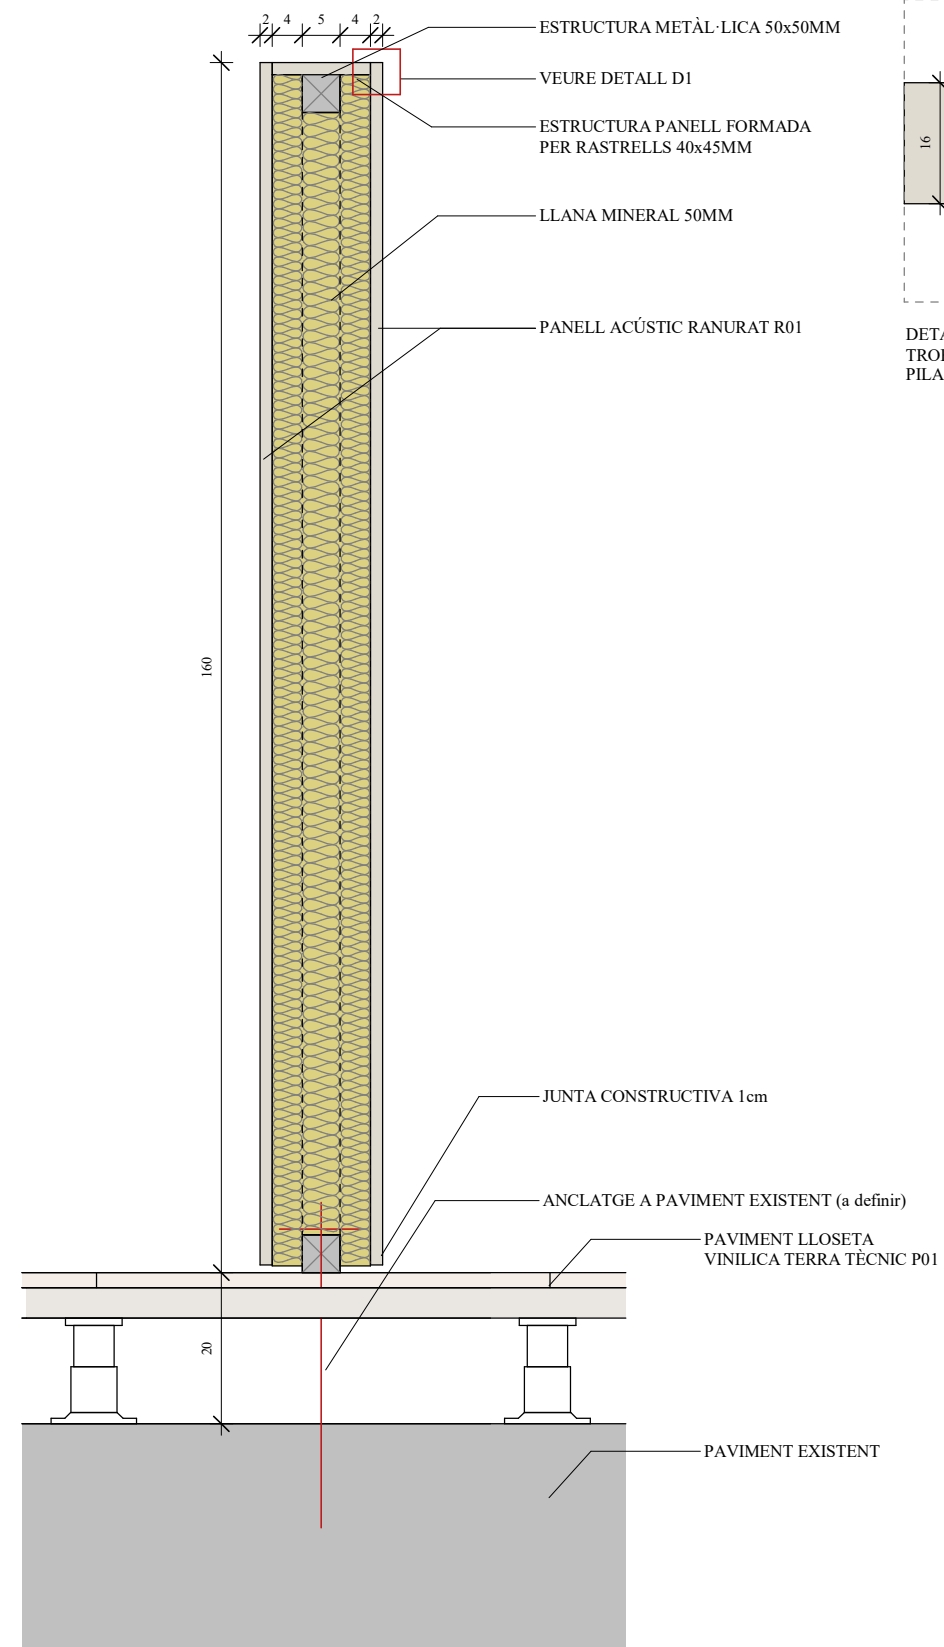


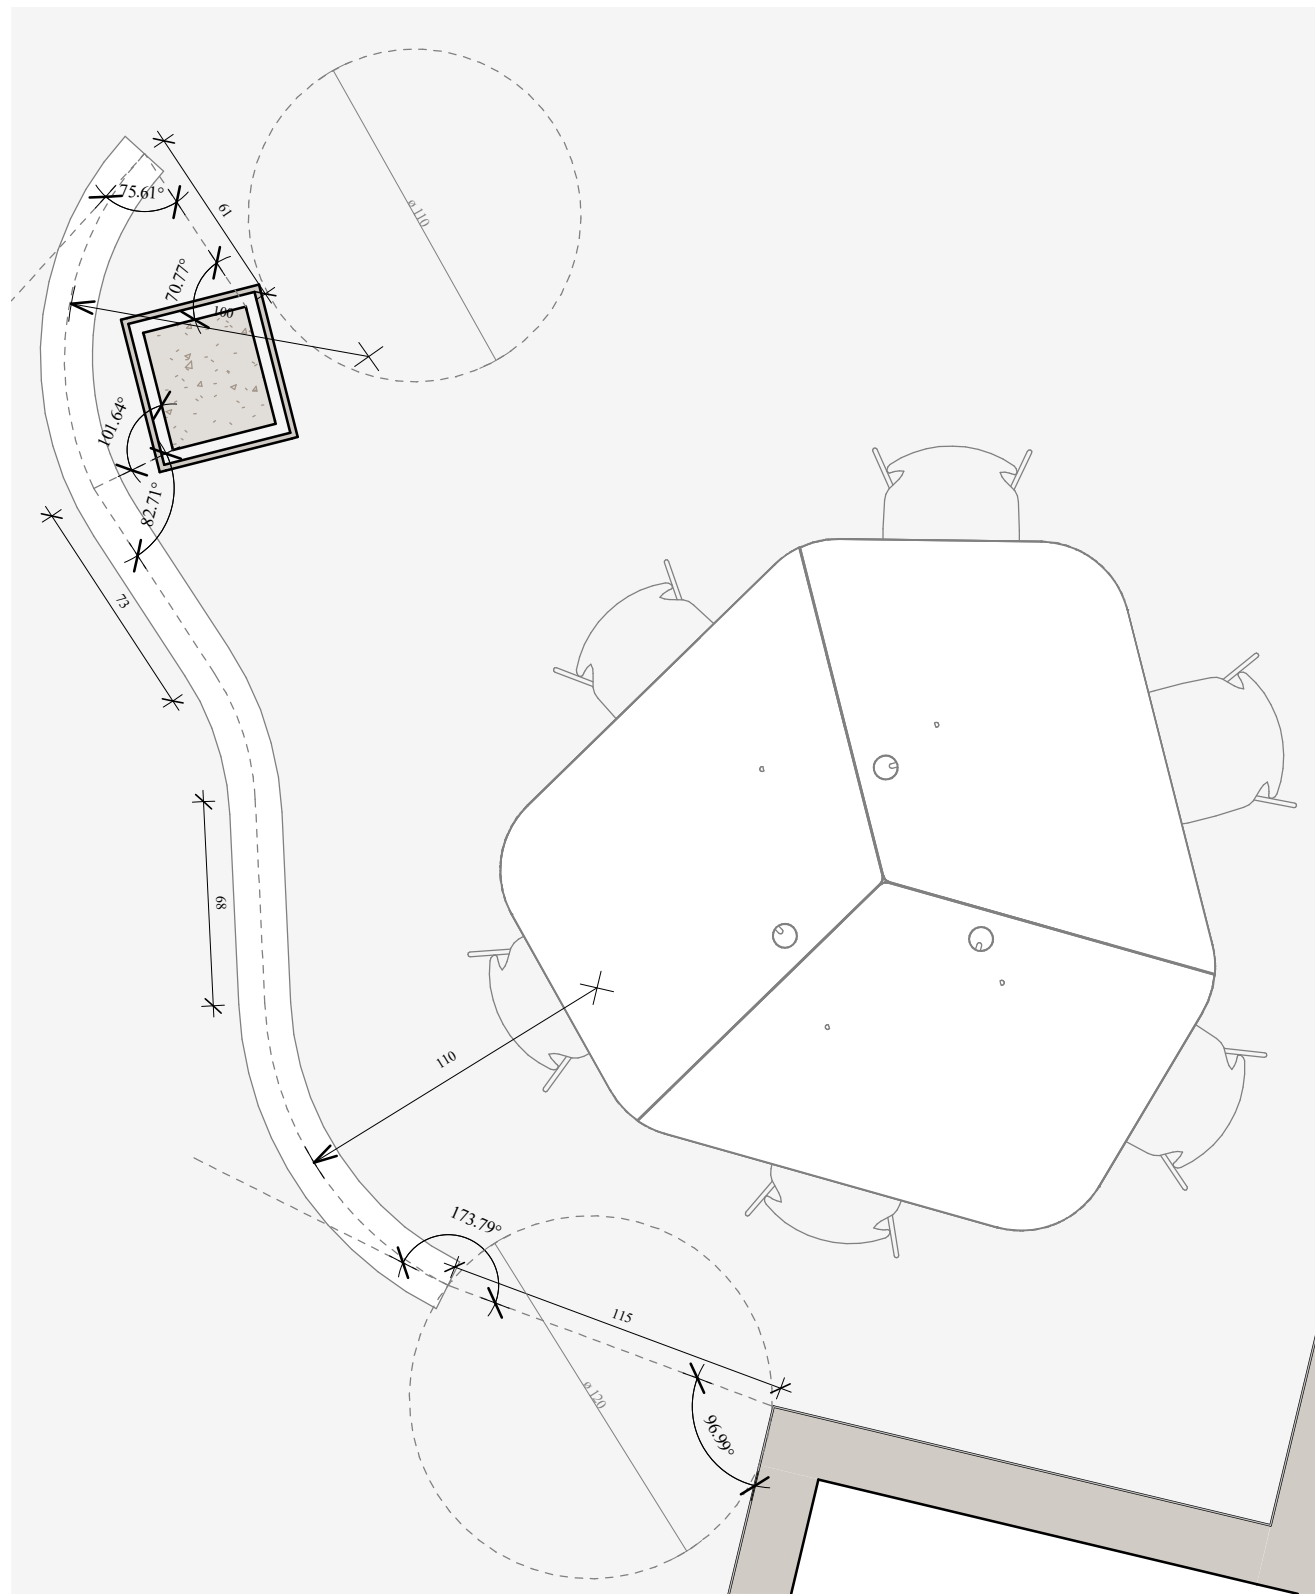


PLANTA DIVISÒRIA 1
1 : 25

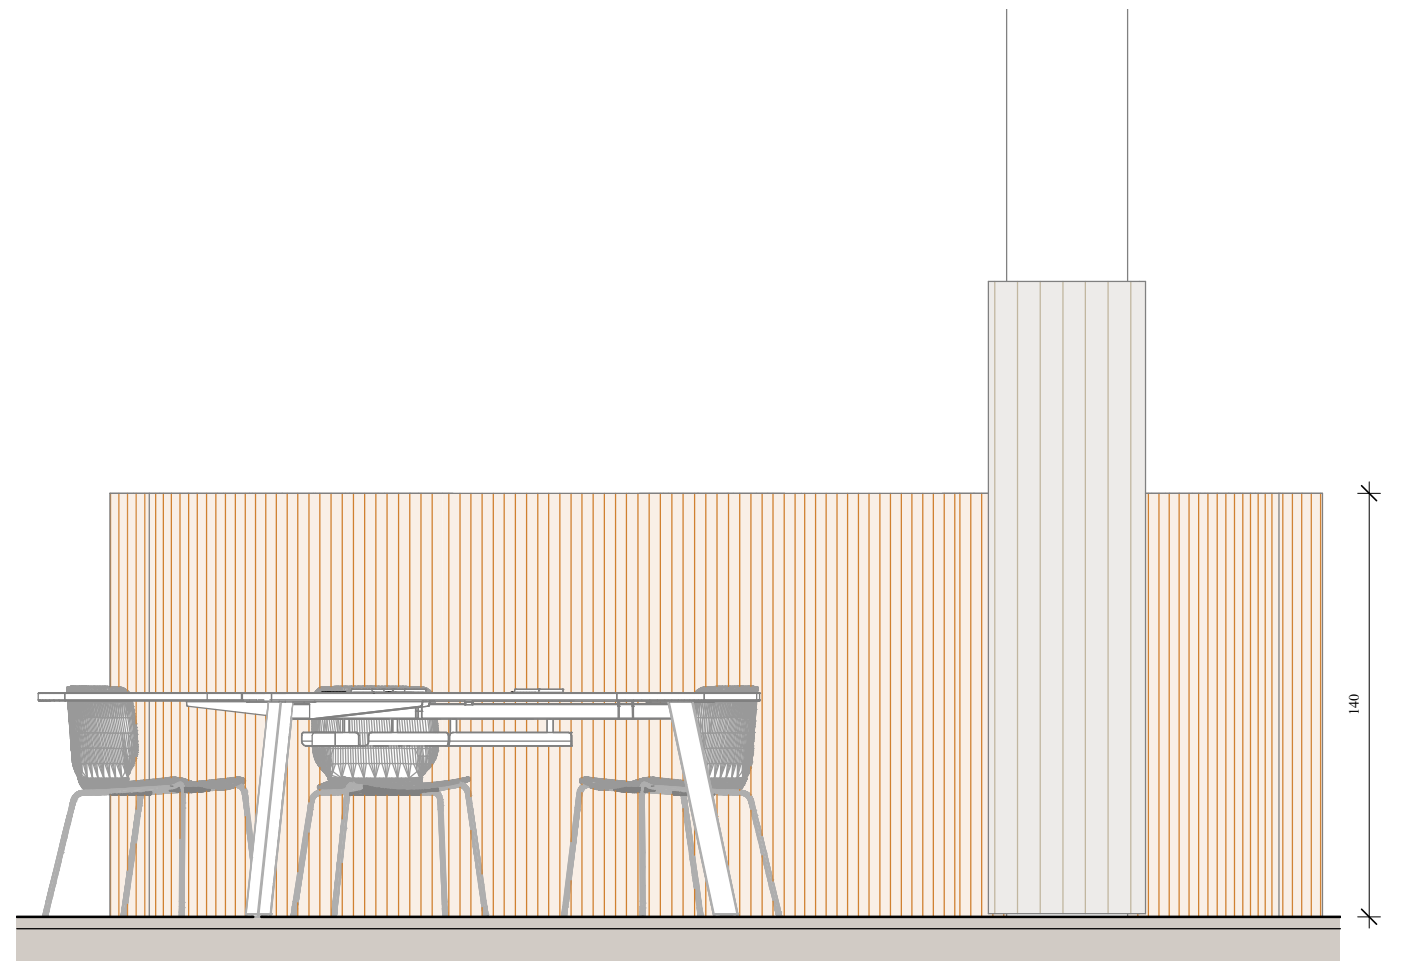


ALÇAT DIVISÒRIA 1
1 : 25

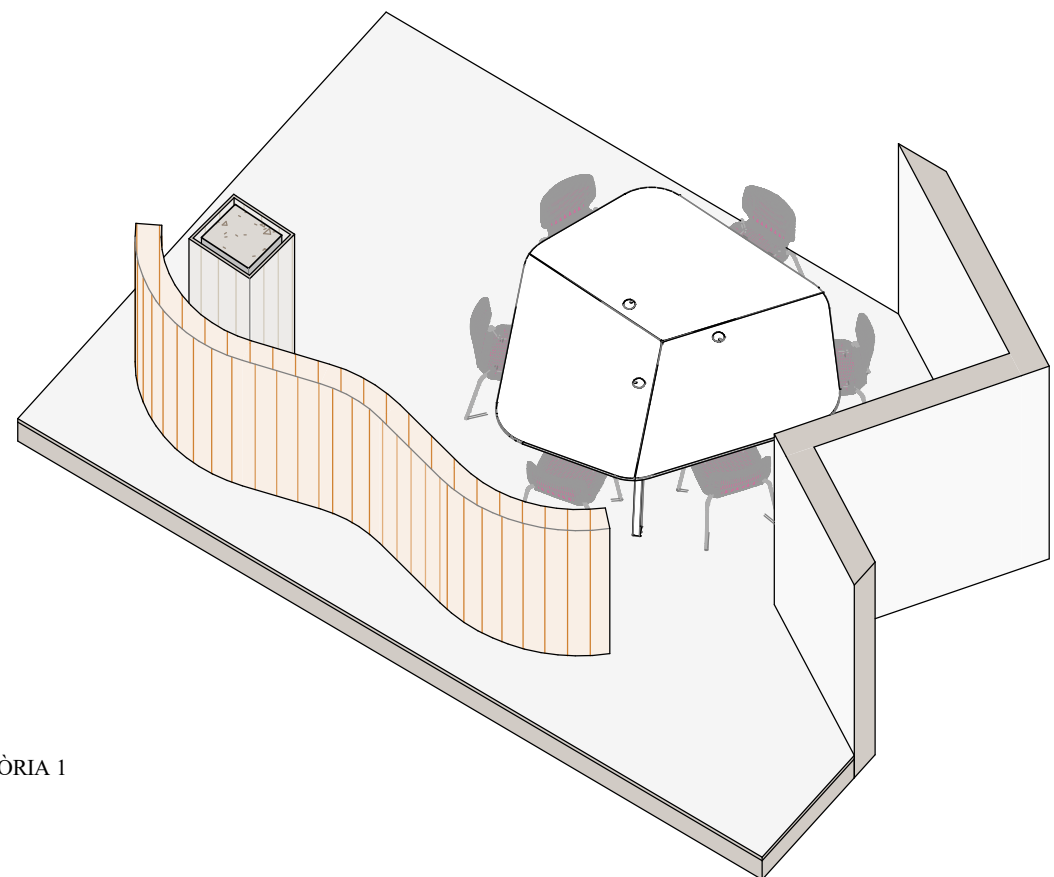


AXO DIVISÒRIA 1

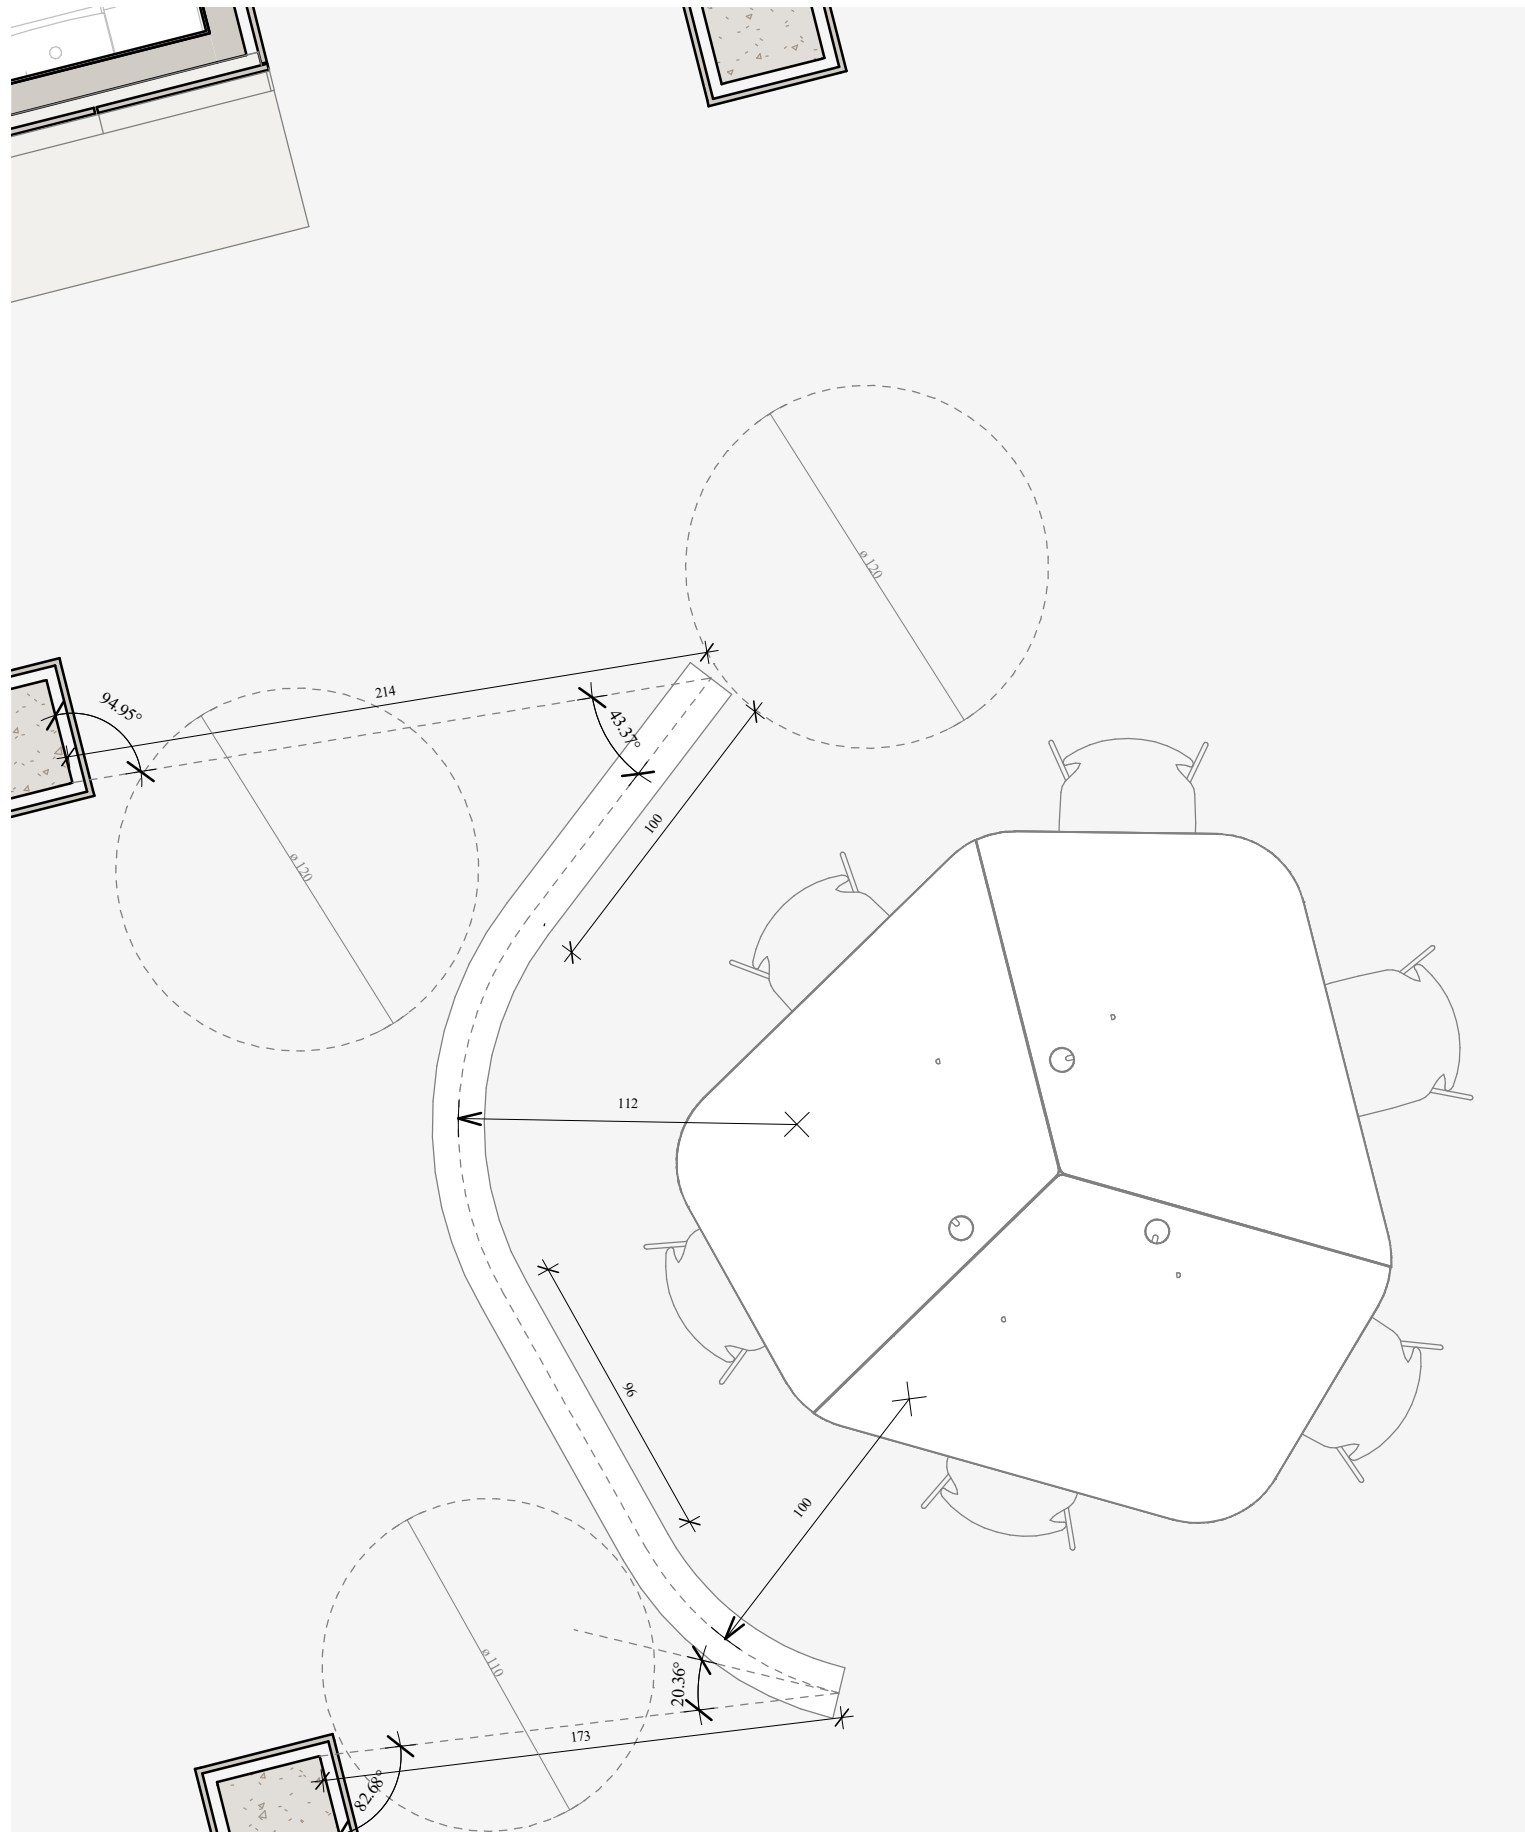


PLANTA DIVISÒRIA 2
1 : 25

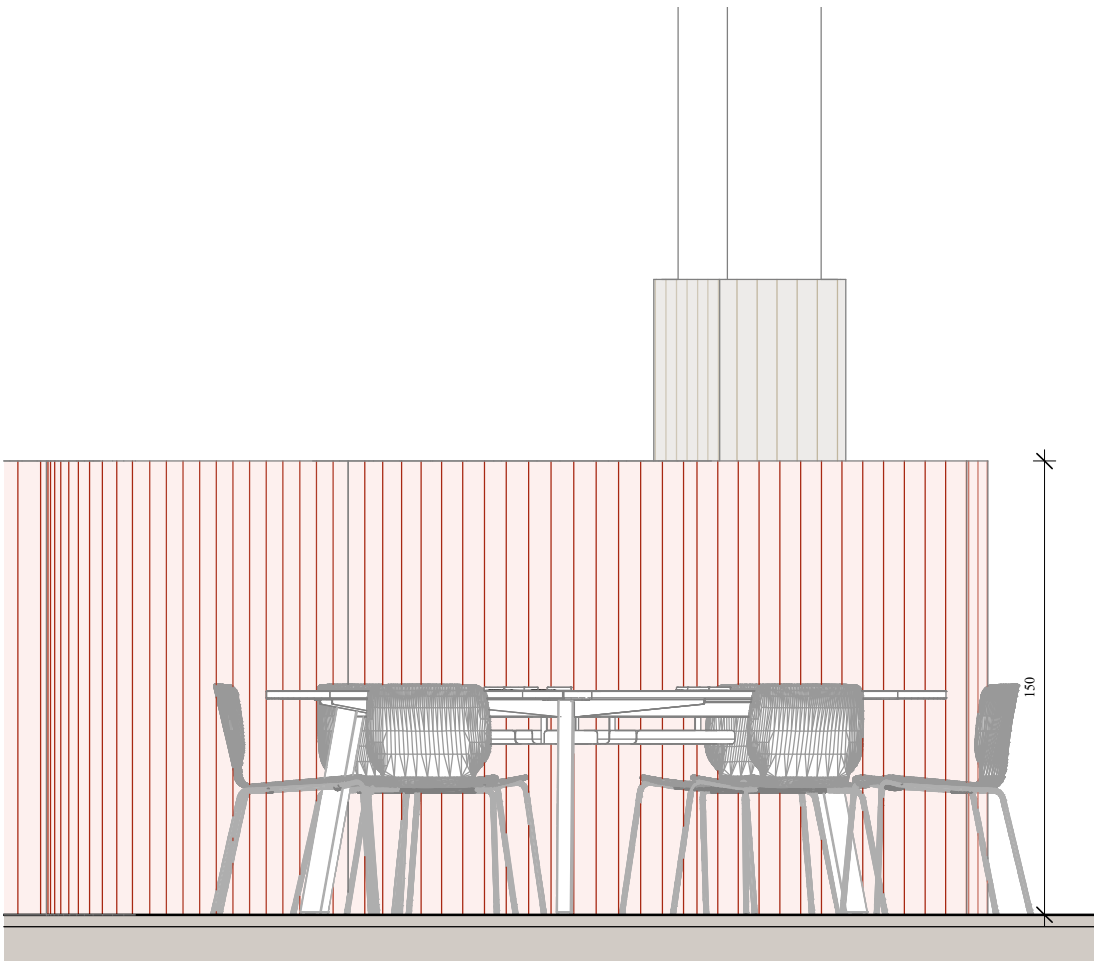


ALÇAT DIVISÒRIA 2
1 : 25

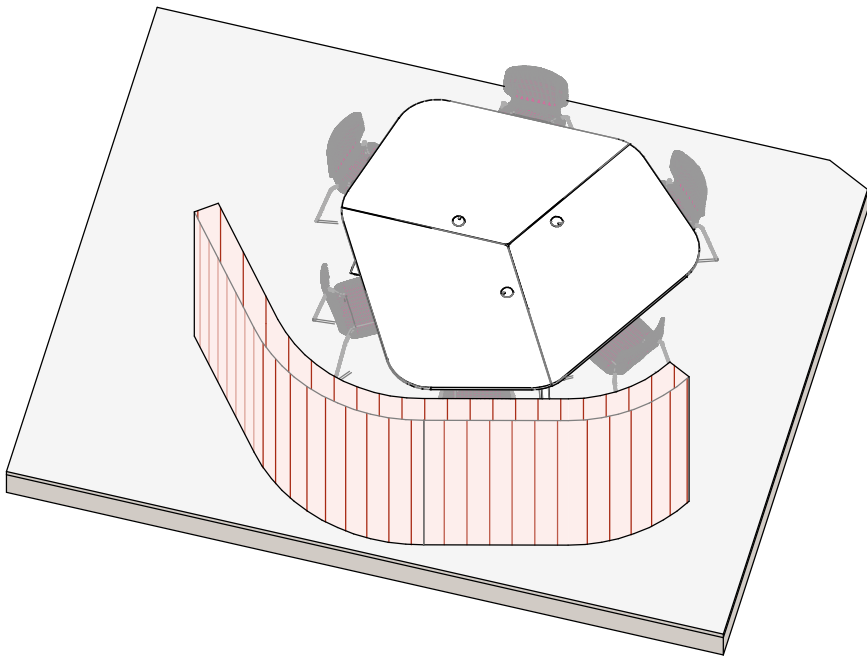


AXO DIVISÒRIA 2

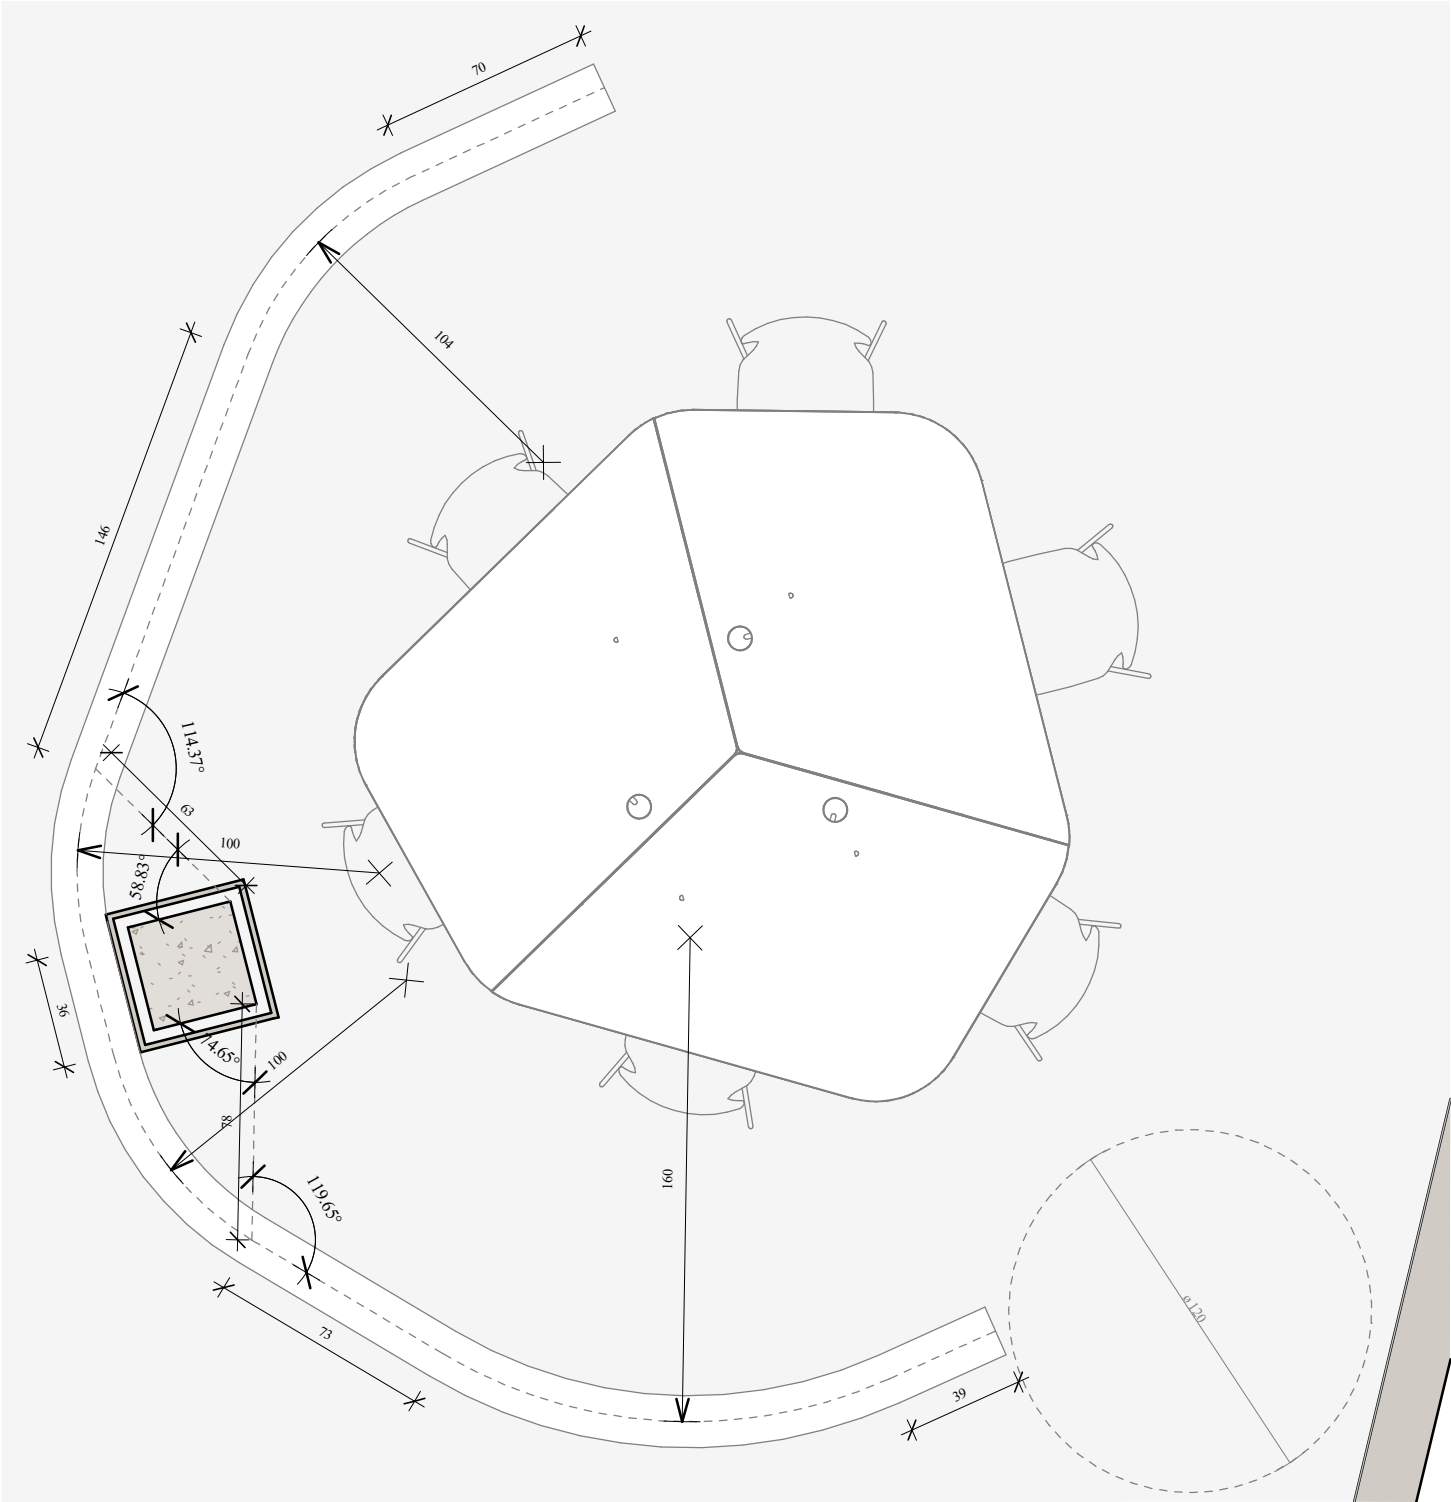


PLANTA DIVISÒRIA 3
1 : 25

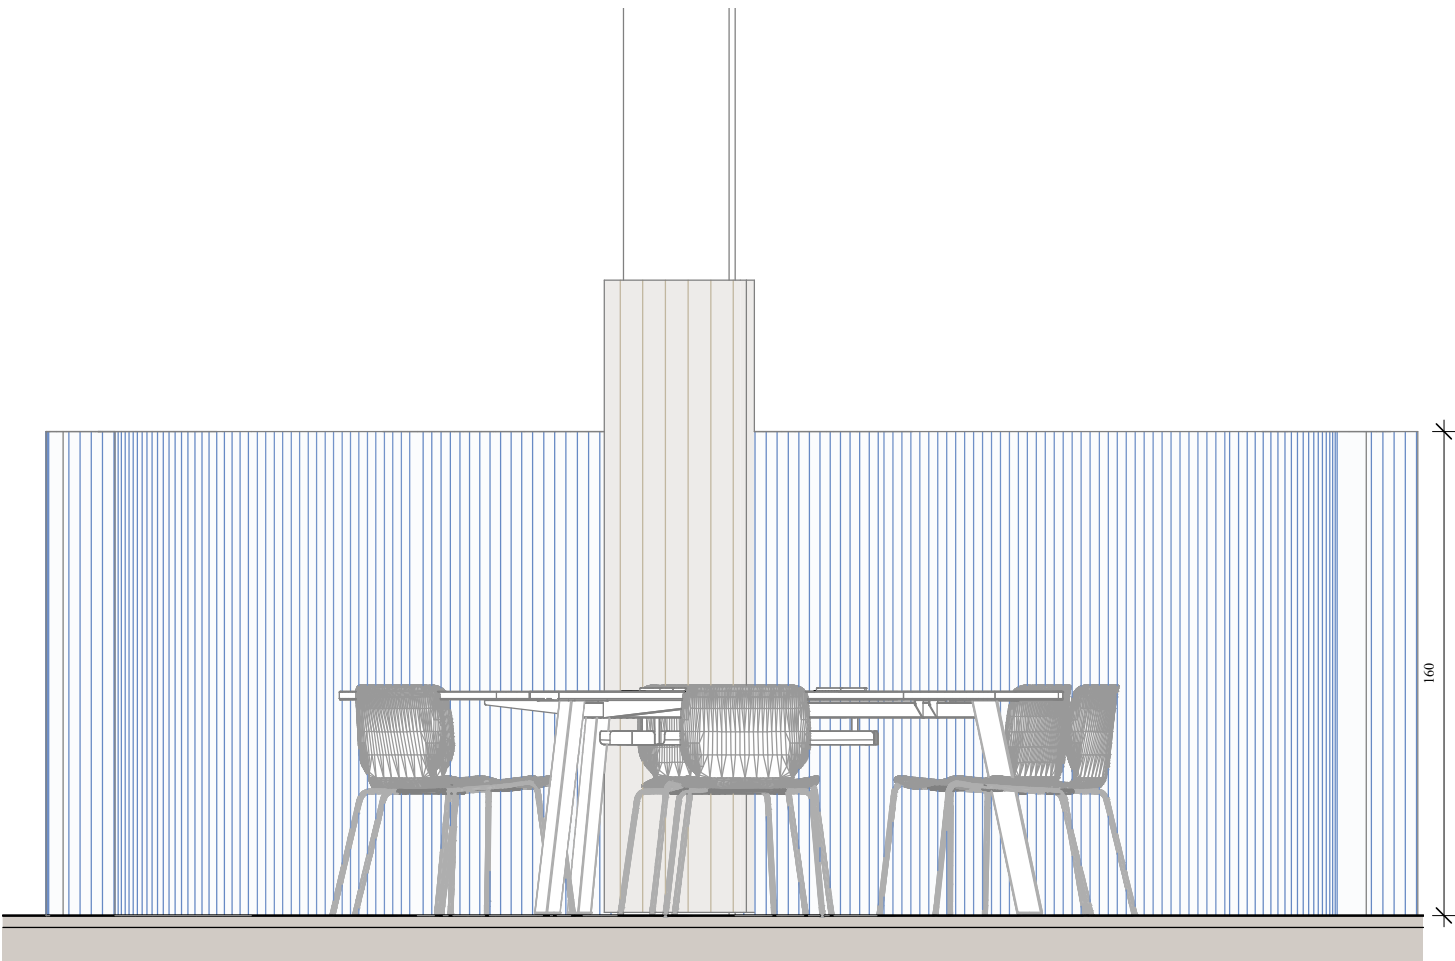


ALÇAT DIVISÒRIA 3
1 : 25

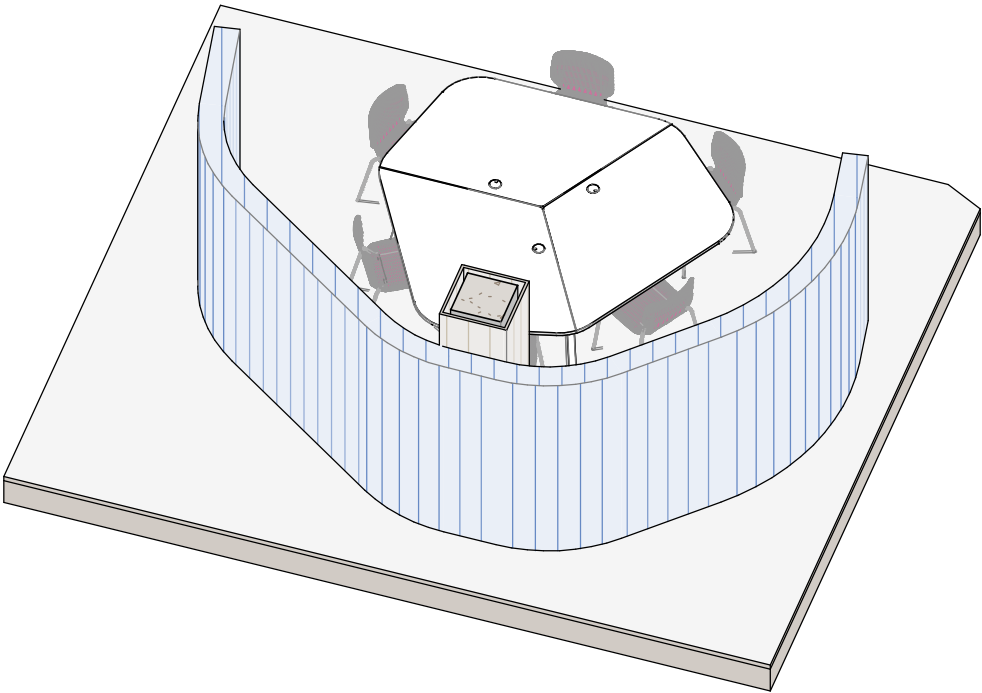


AXO DIVISÒRIA 3

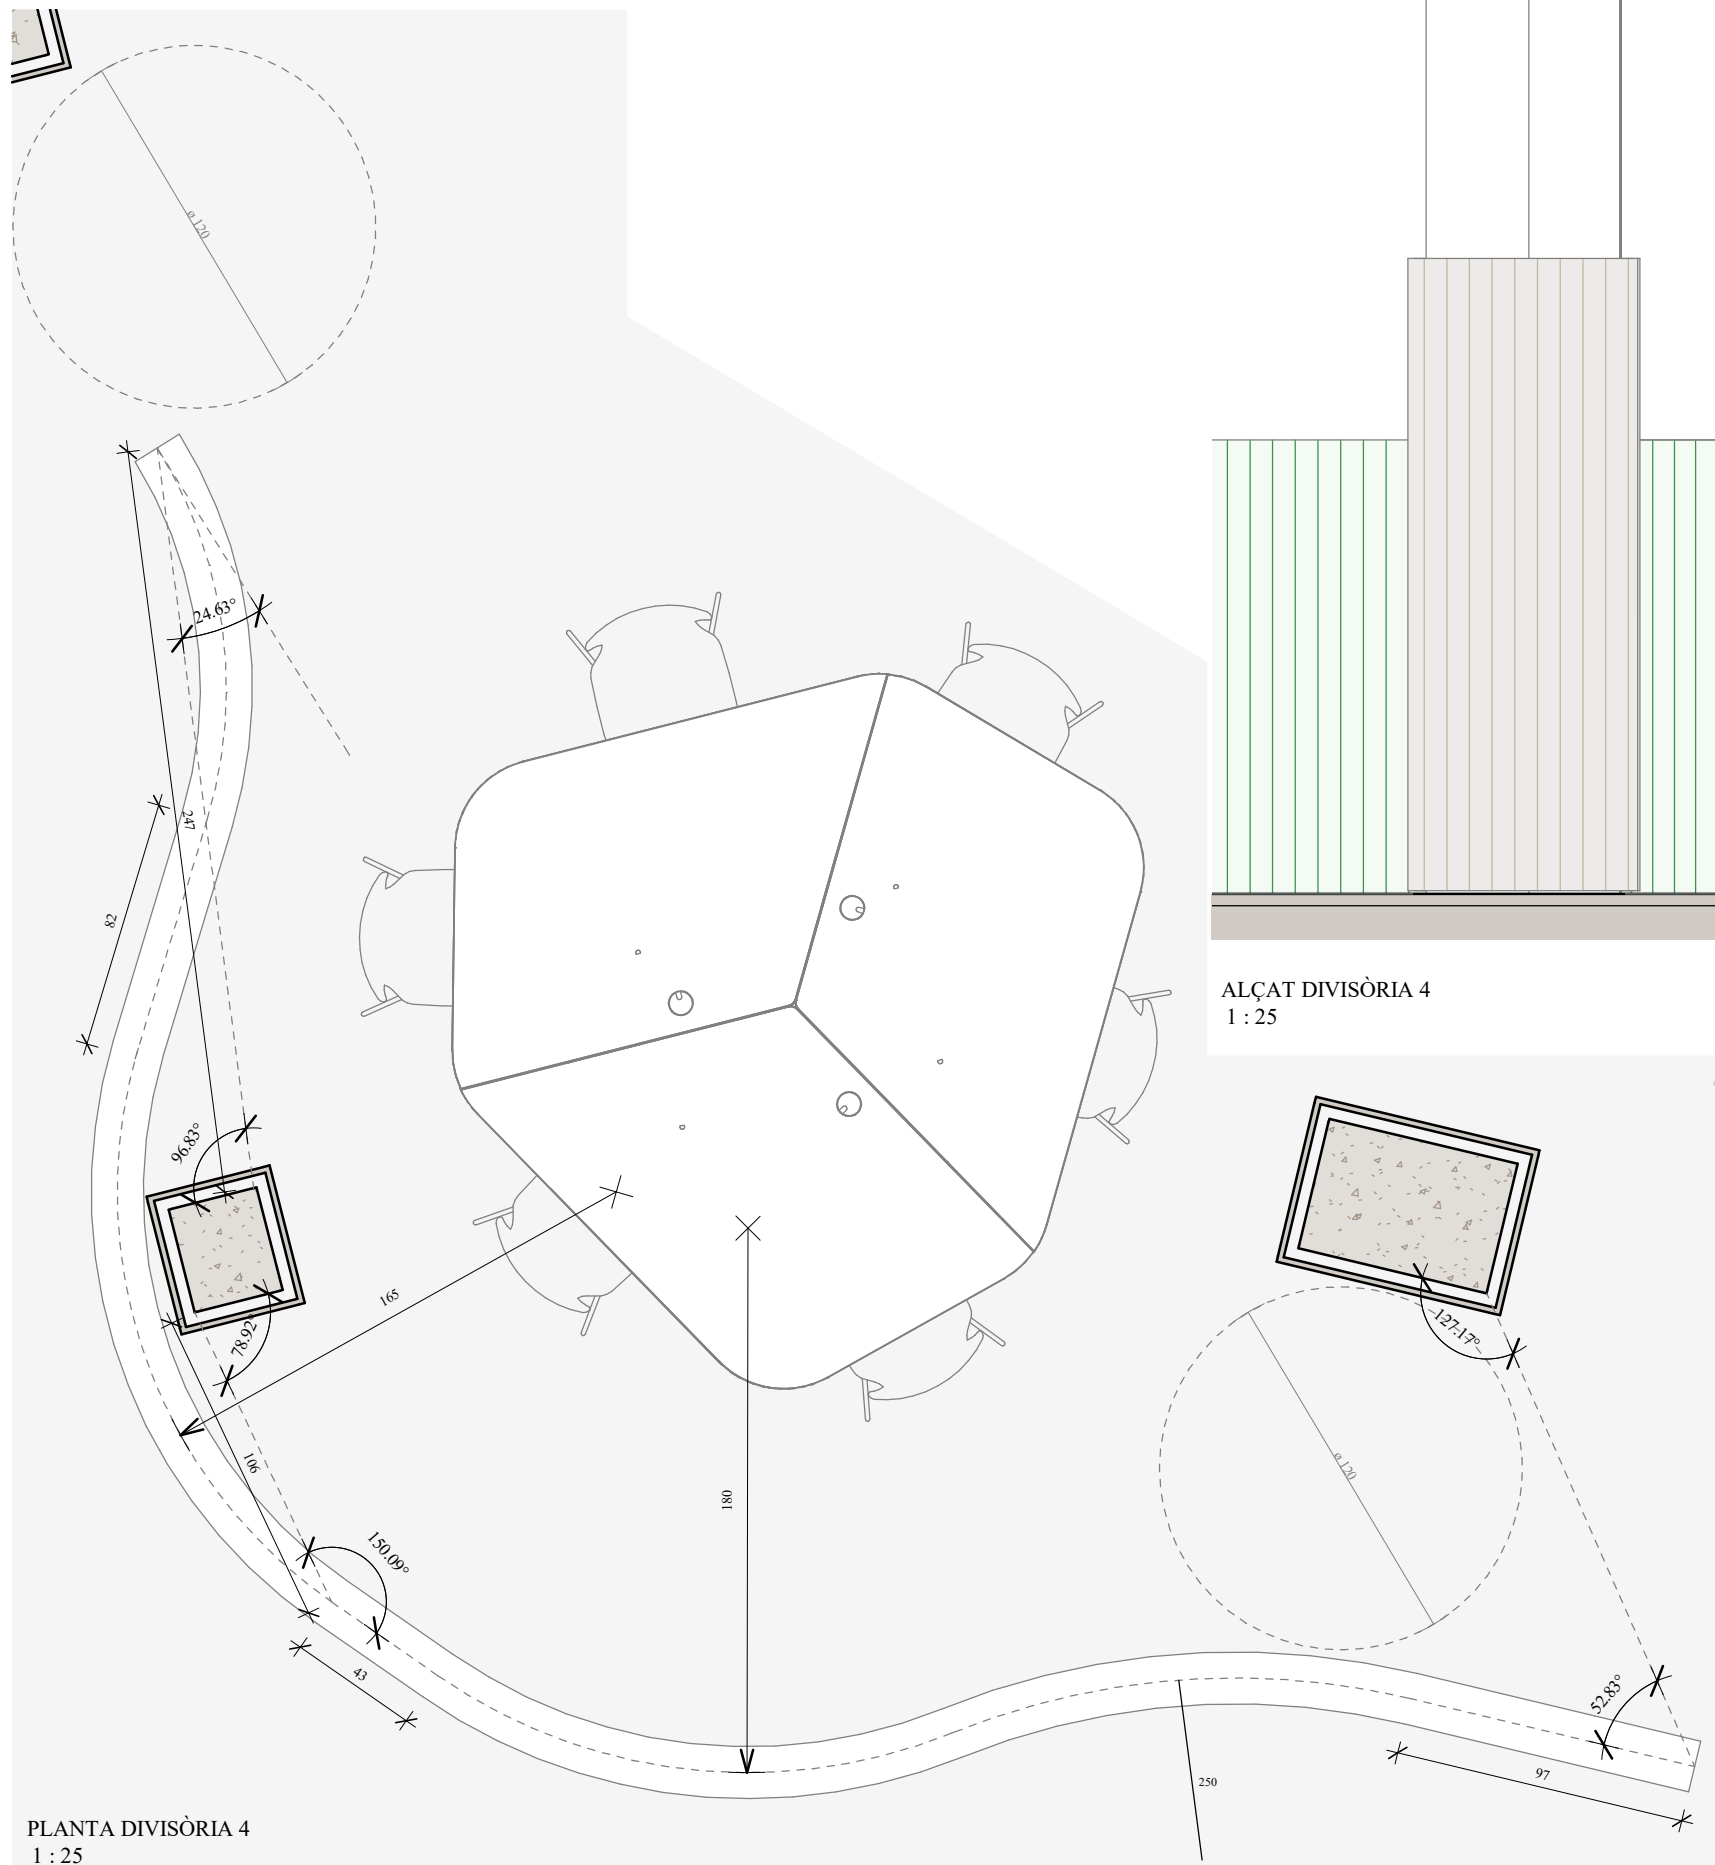


PLANTA DIVISÒRIA 4
1 : 25

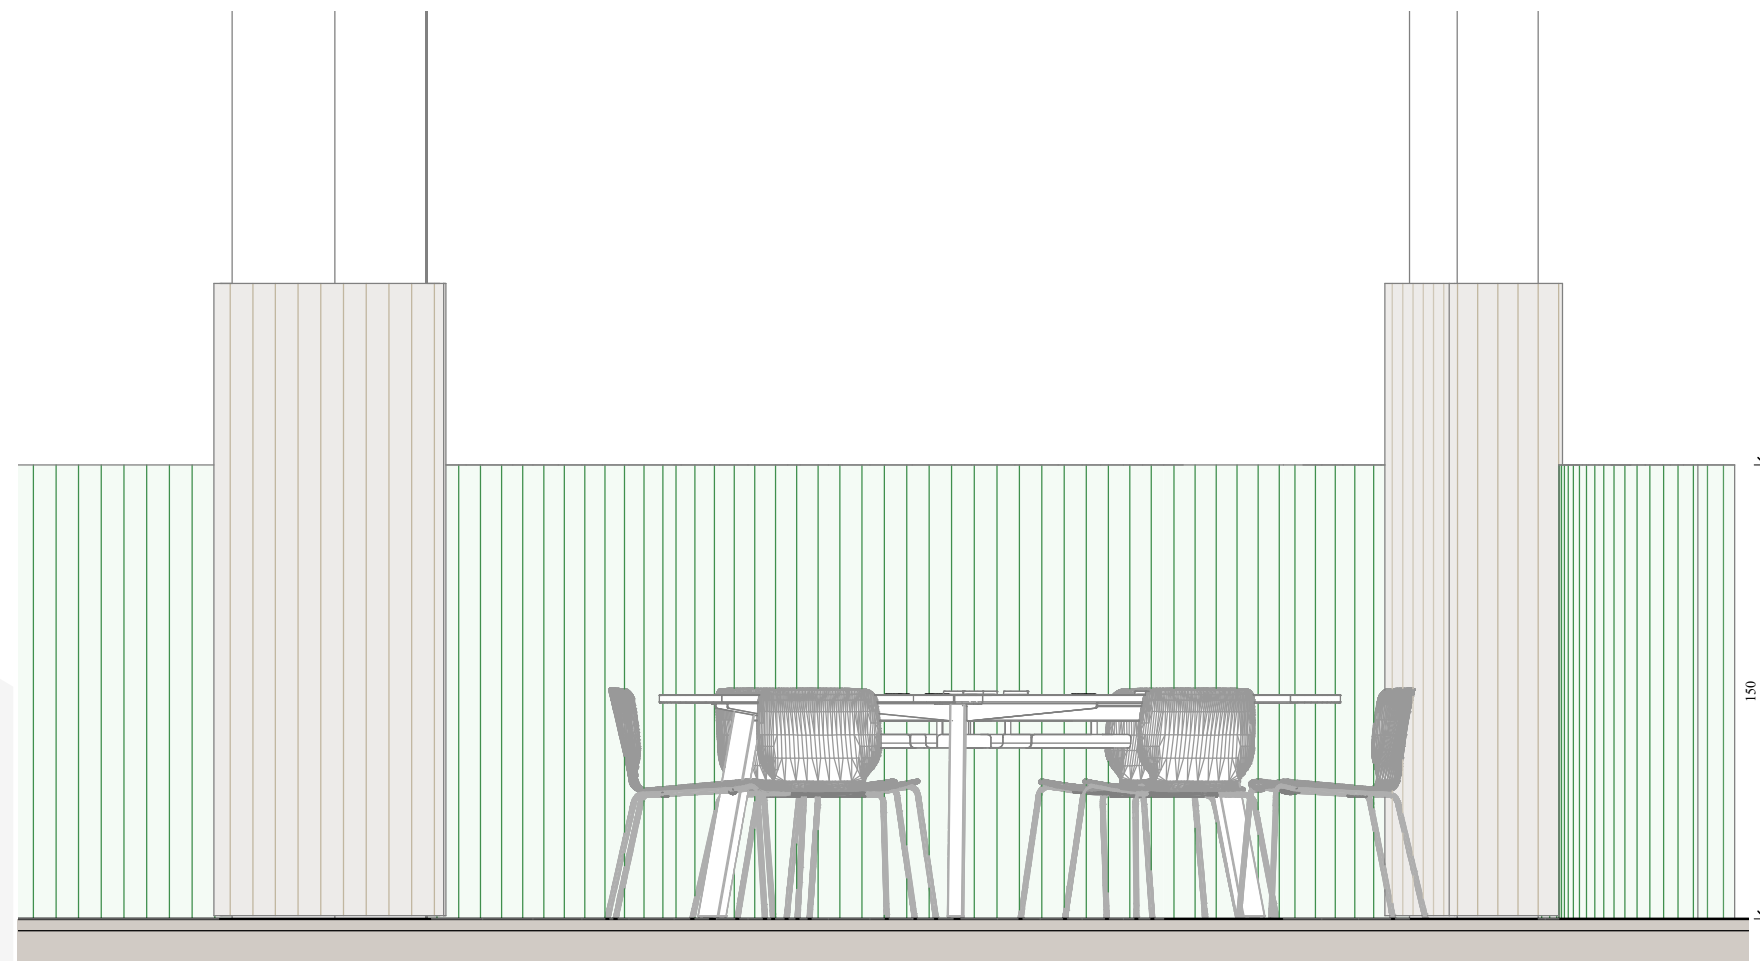


ALÇAT DIVISÒRIA 4
1 : 25

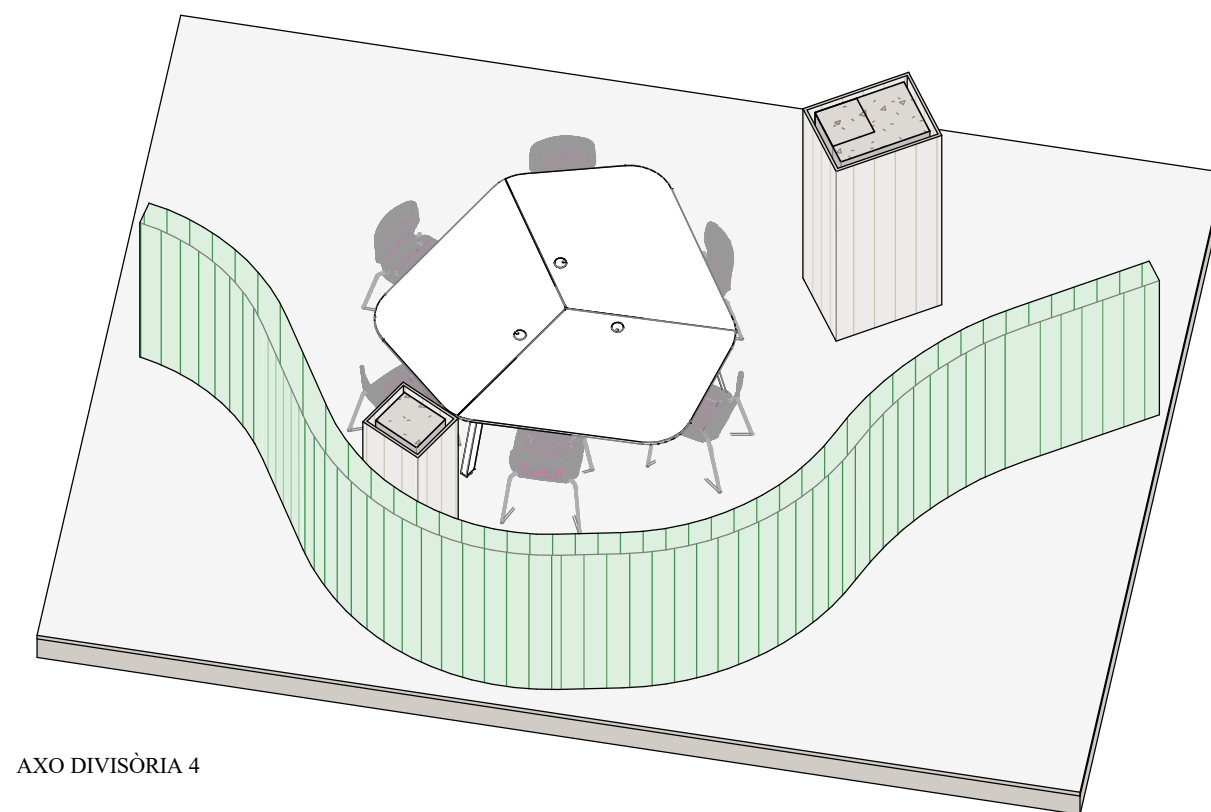


AXO DIVISÒRIA 4

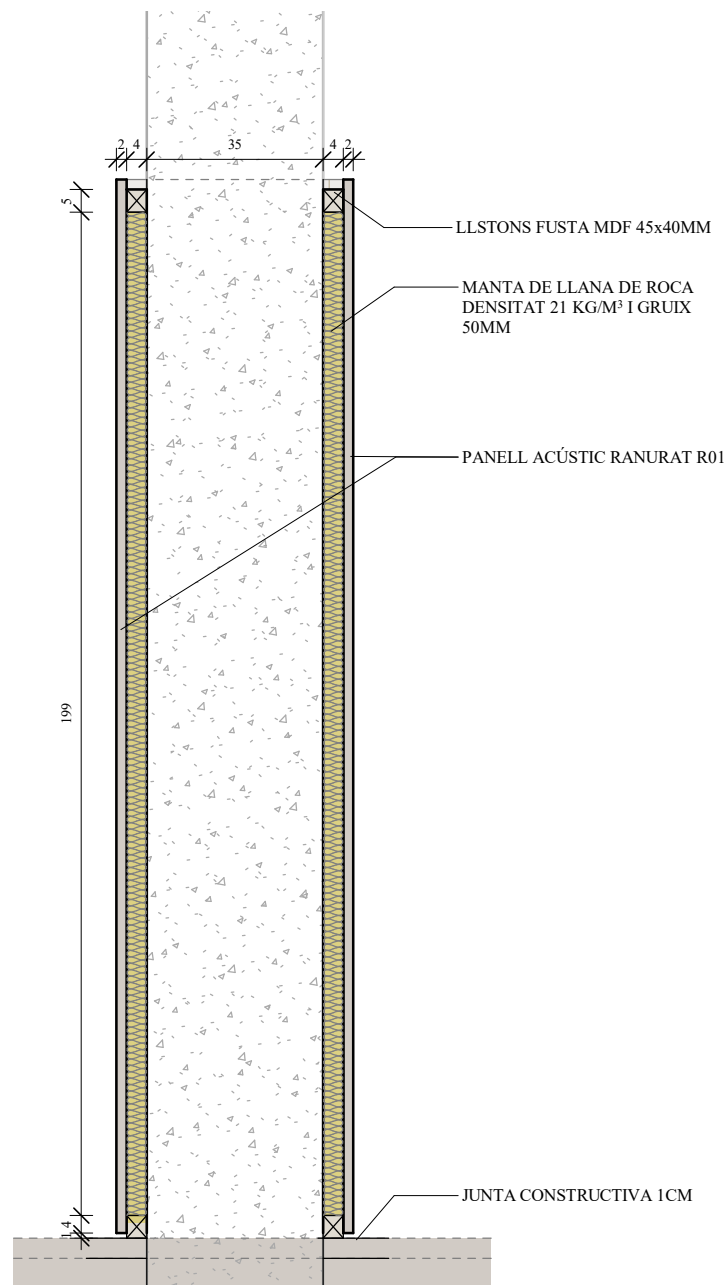


SECCIÓ PILARS
1 : 15

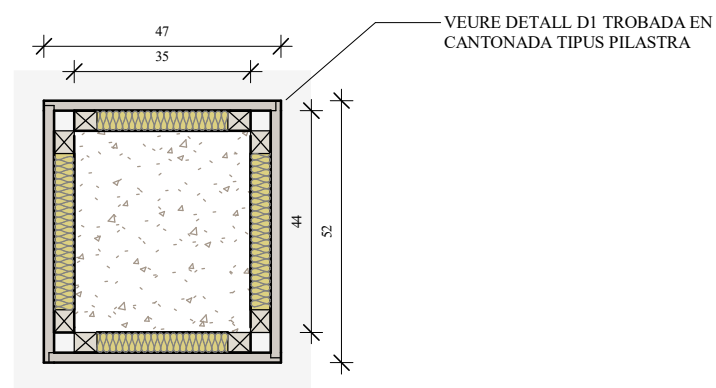


DETALL PILARS
1 : 15

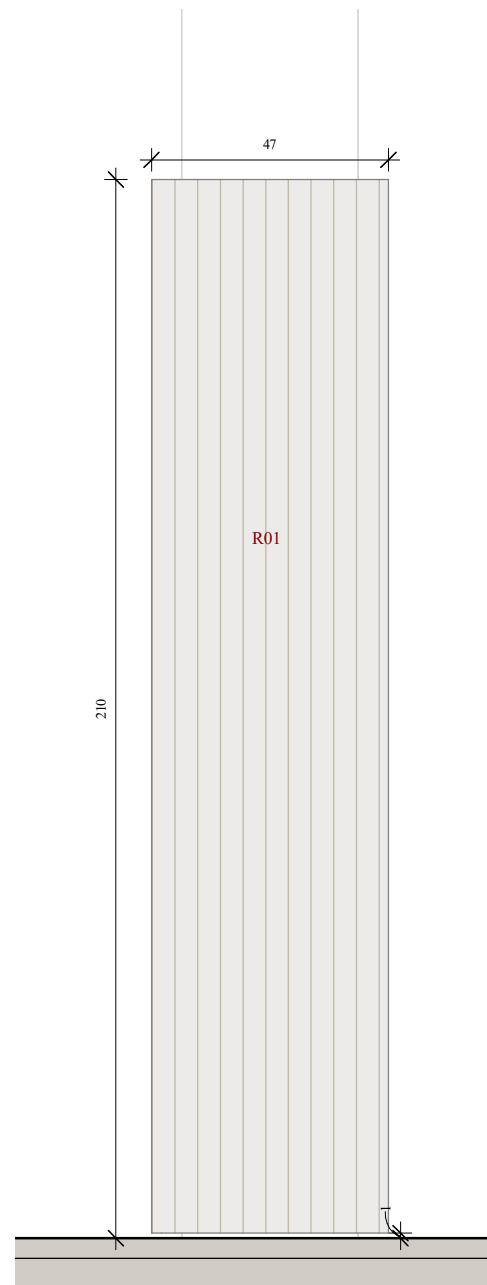


ALÇAT PILARS
1 : 15

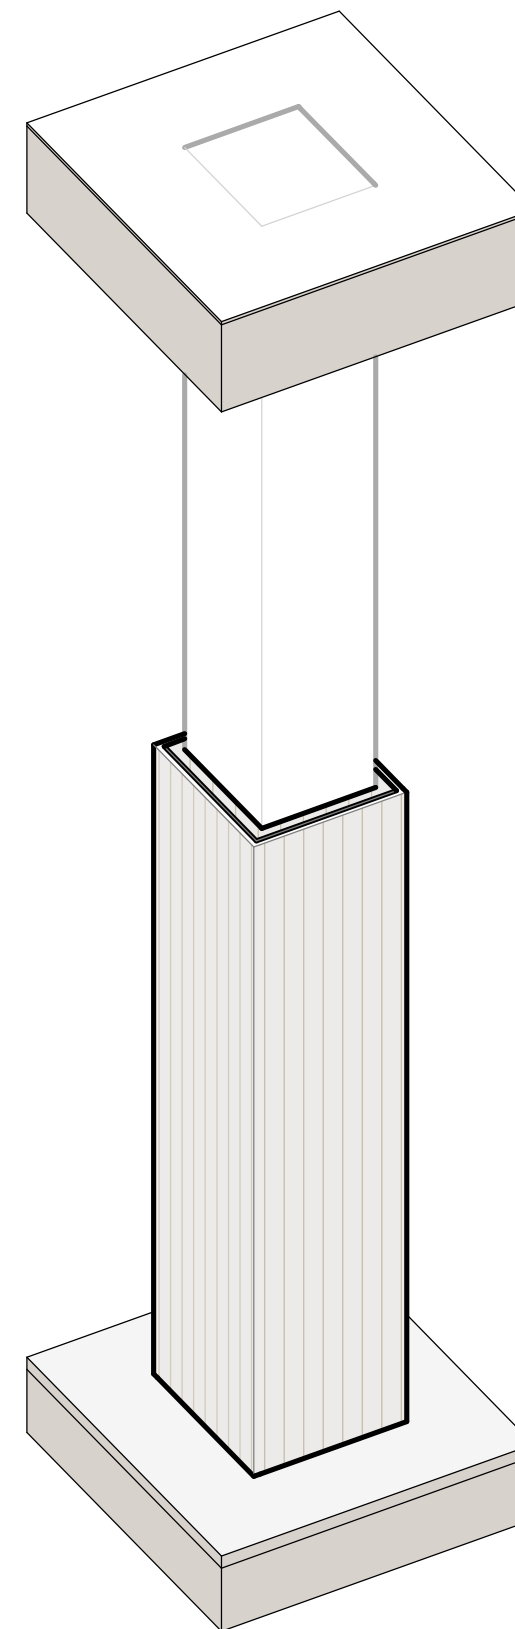


AXO PILARS

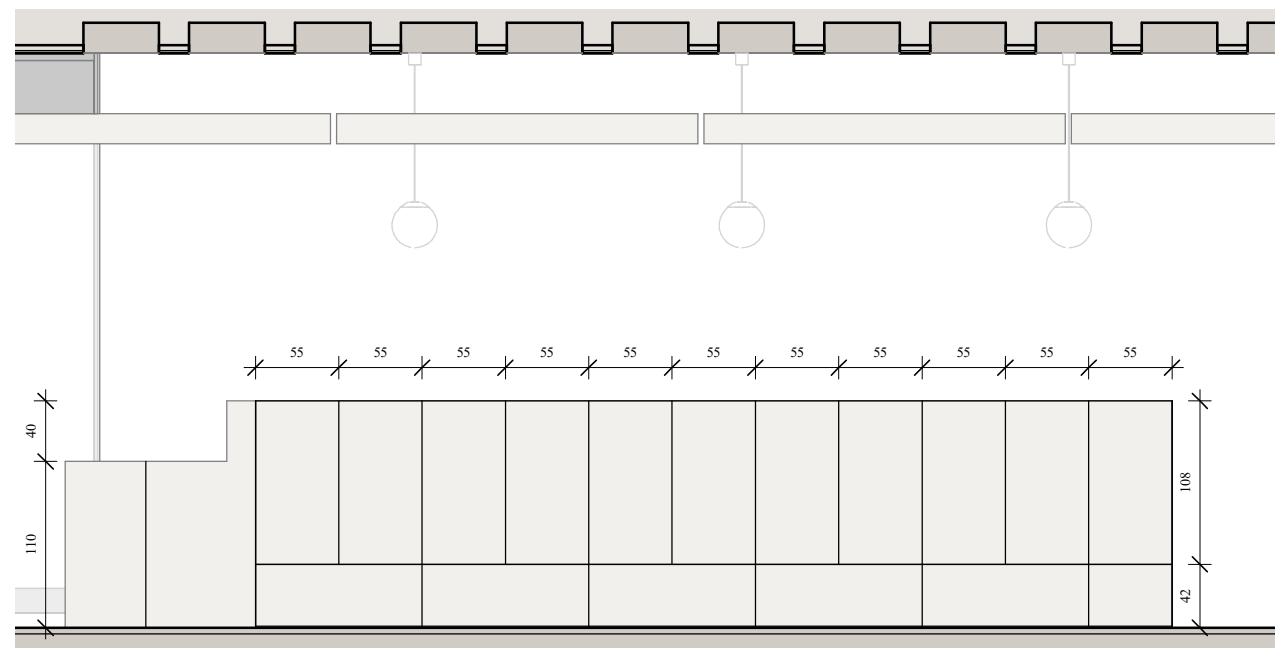


ALÇAT ENTRADA A
1 : 50

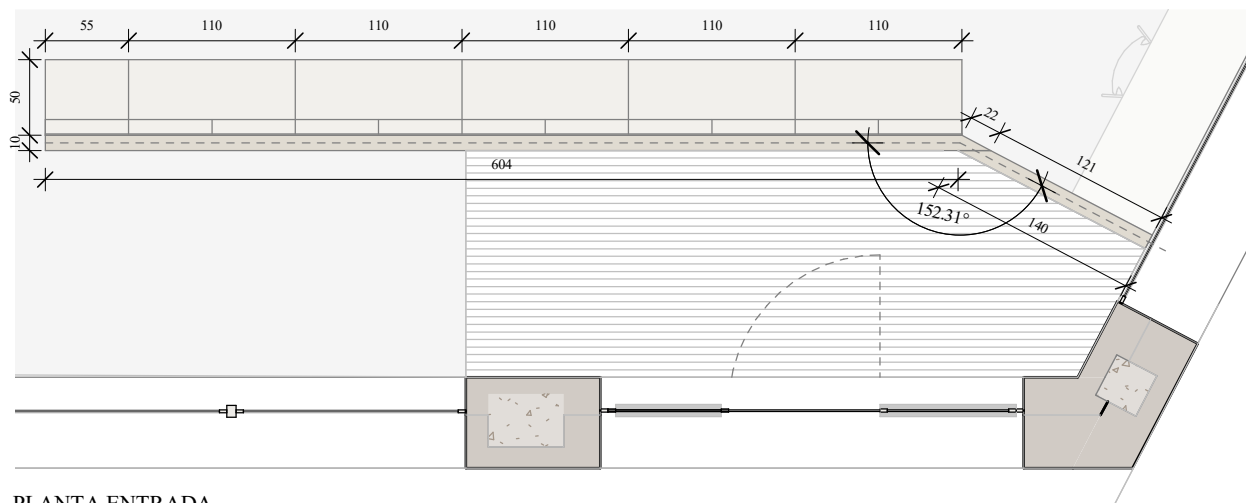


PLANTA ENTRADA
1 : 50

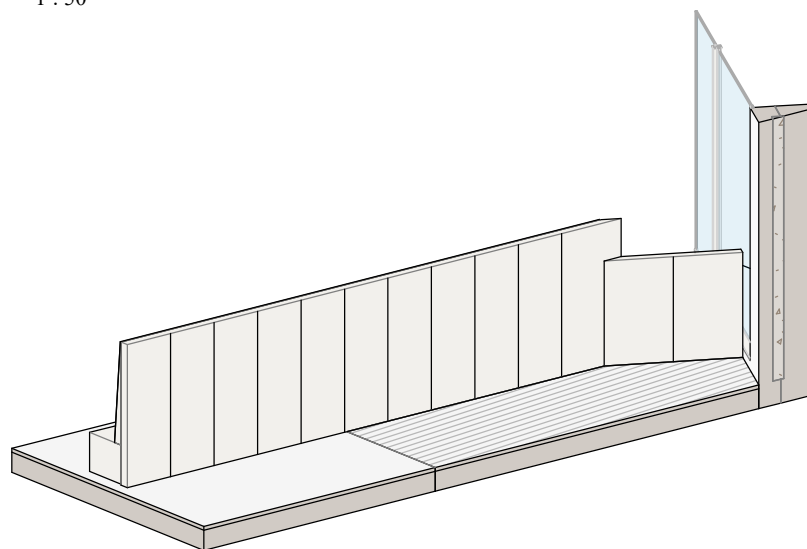

AXO ENTRADA

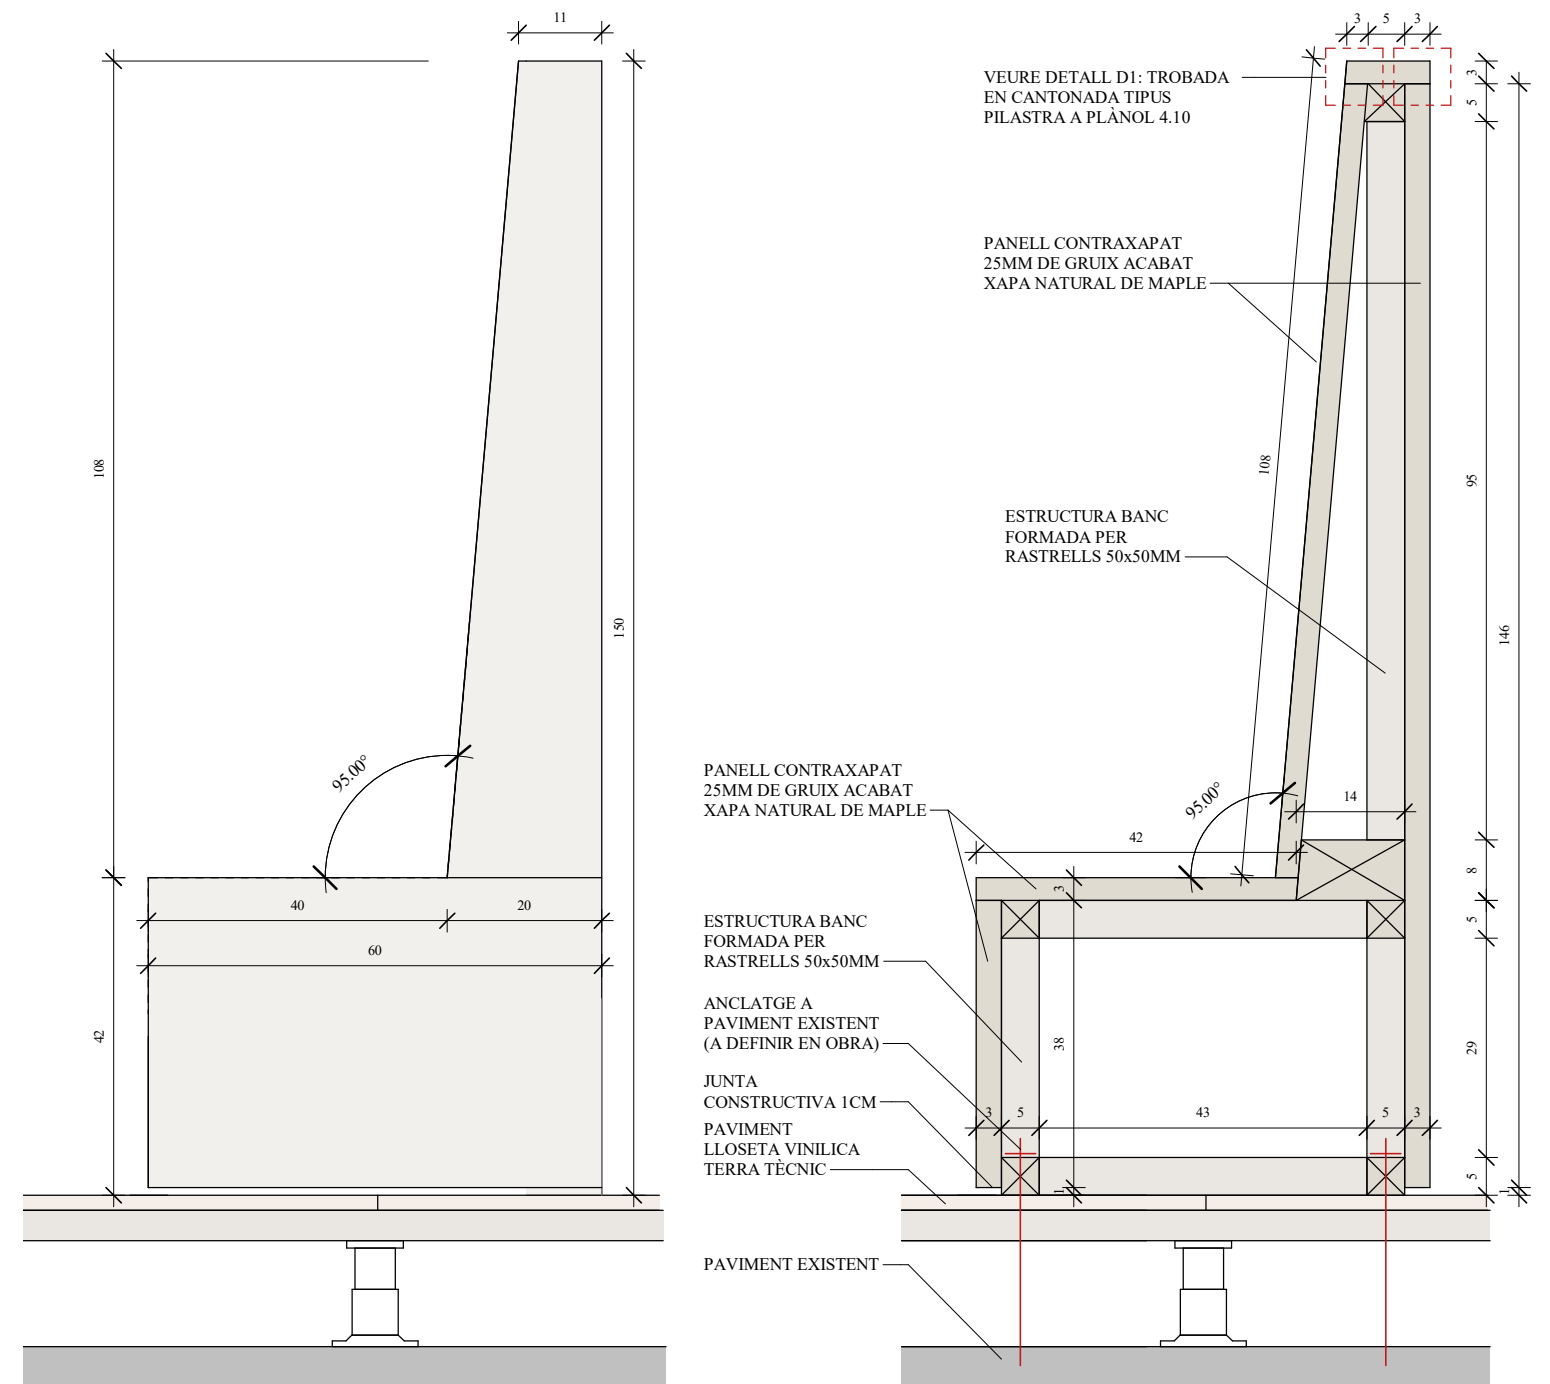


ALÇAT ENTRADA B
1 : 10

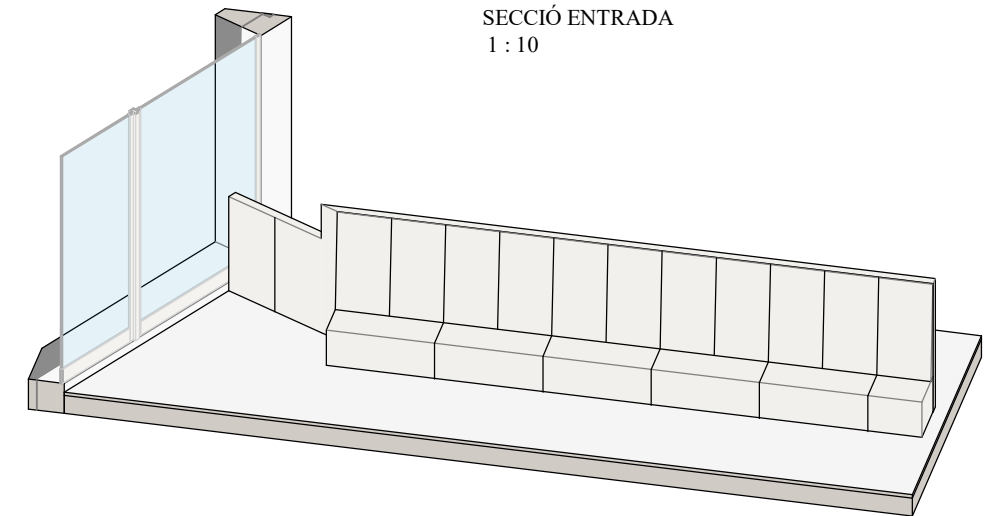


SECCIÓ ENTRADA
1 : 10




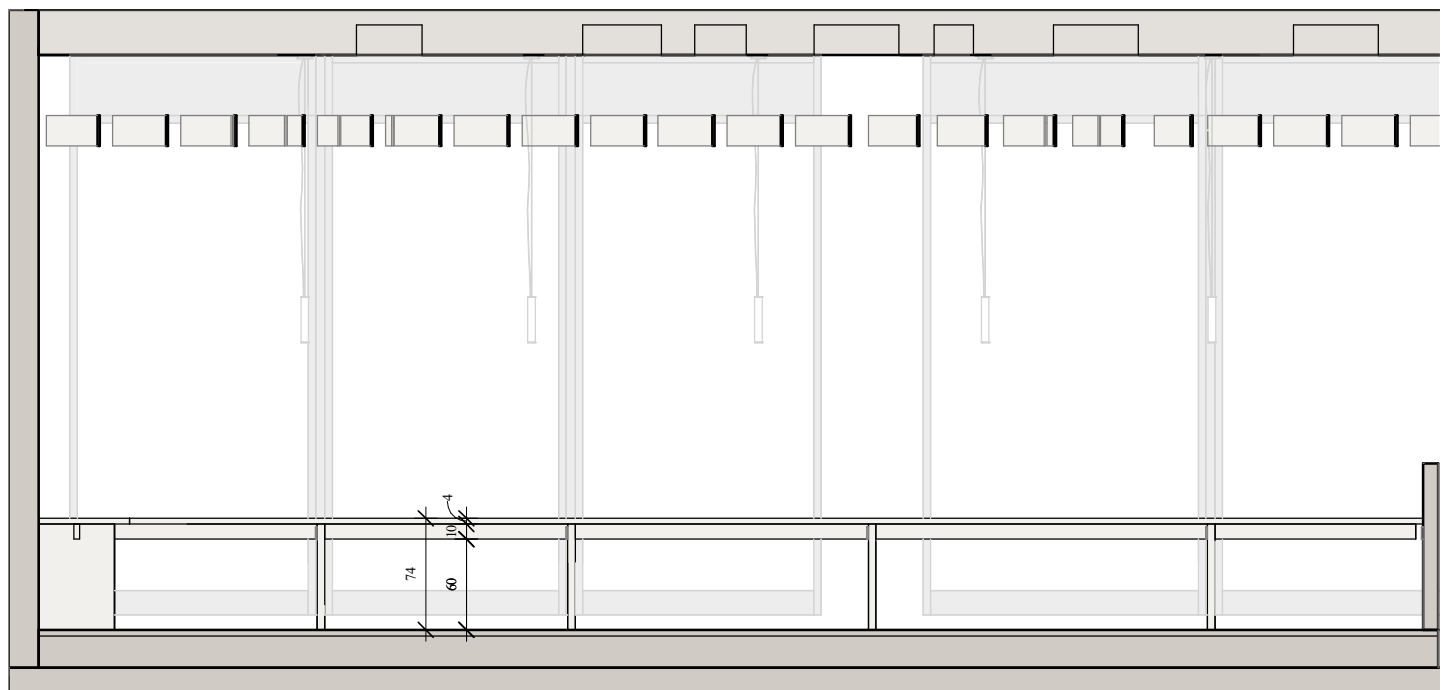


ALÇAT TAULA FINESTRA B
1 : 50

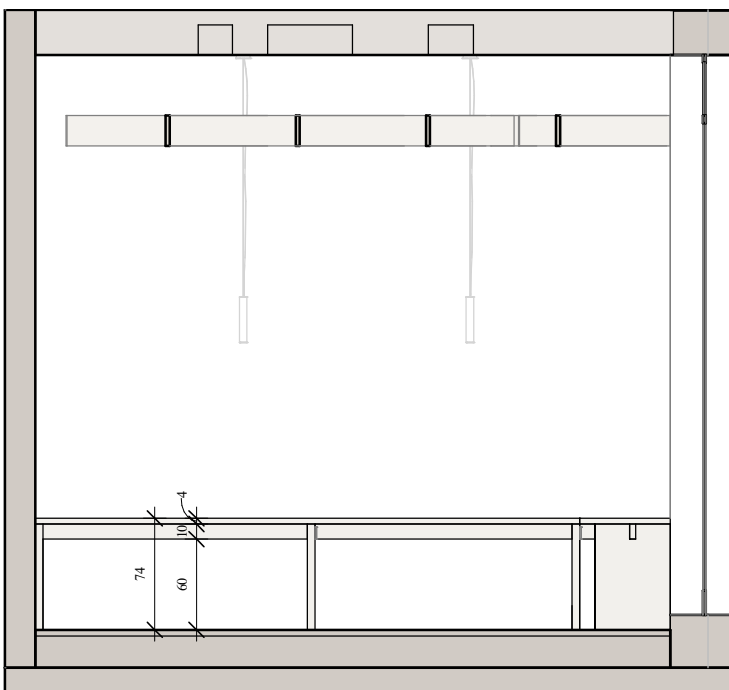


ALÇAT TAULA FINESTRA A
1 : 50

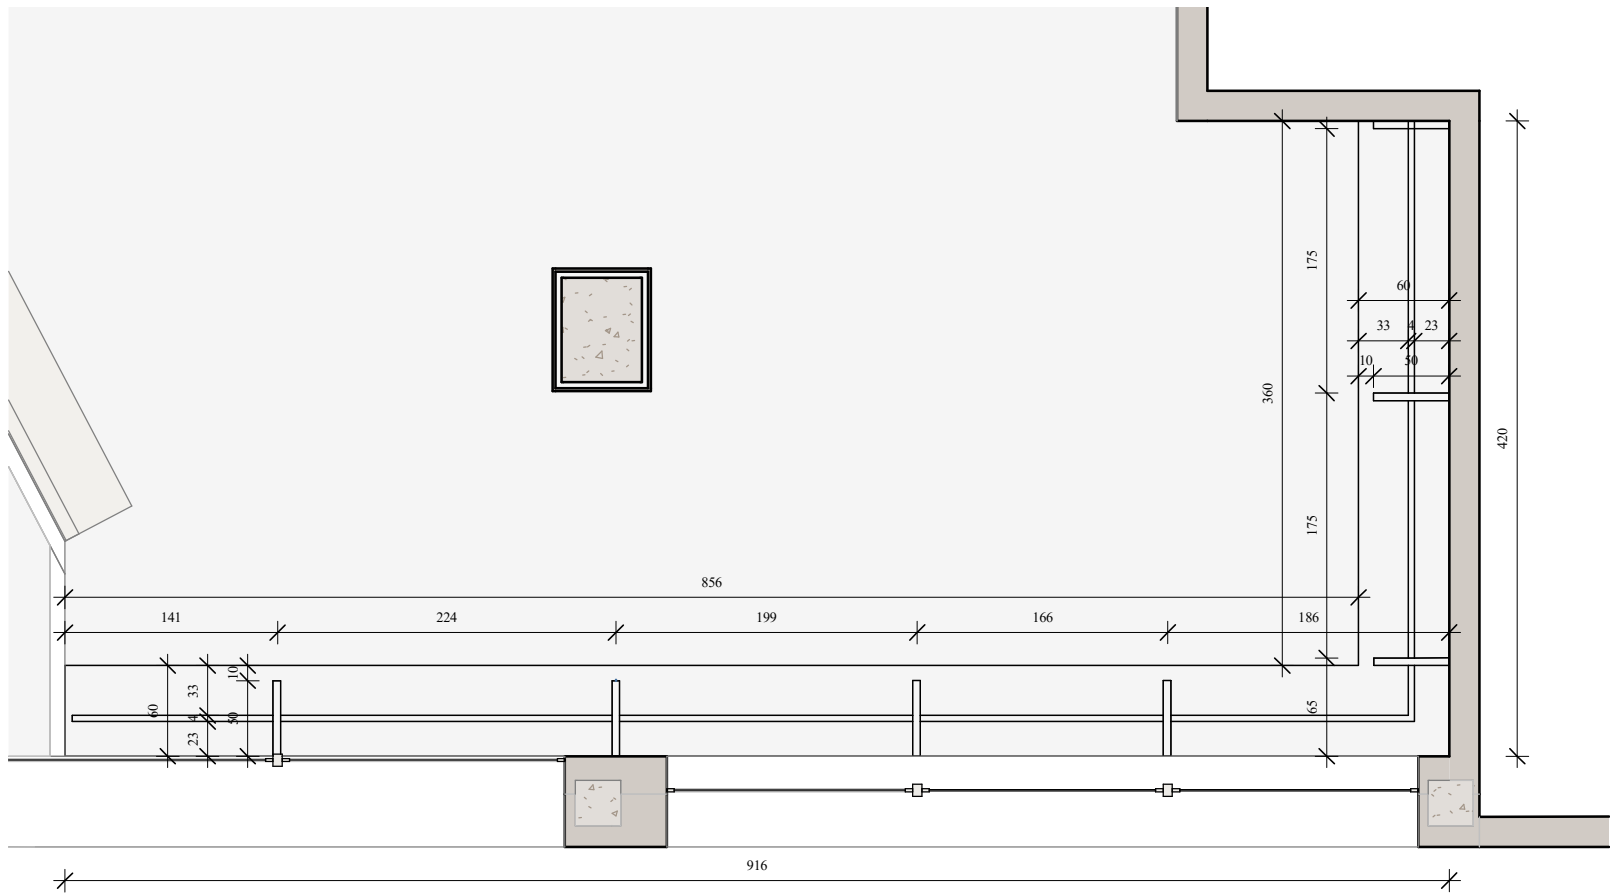


PLANTA TAULA FINESTRA
1 : 50

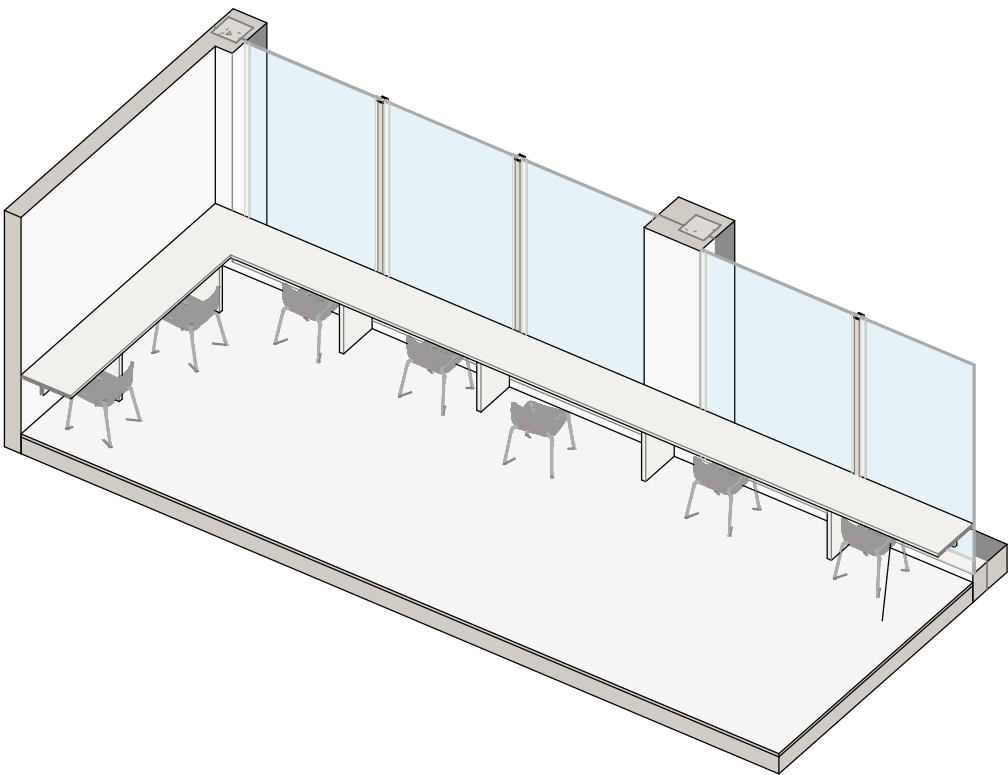


AXO DETALL TAULA FINESTRA 1

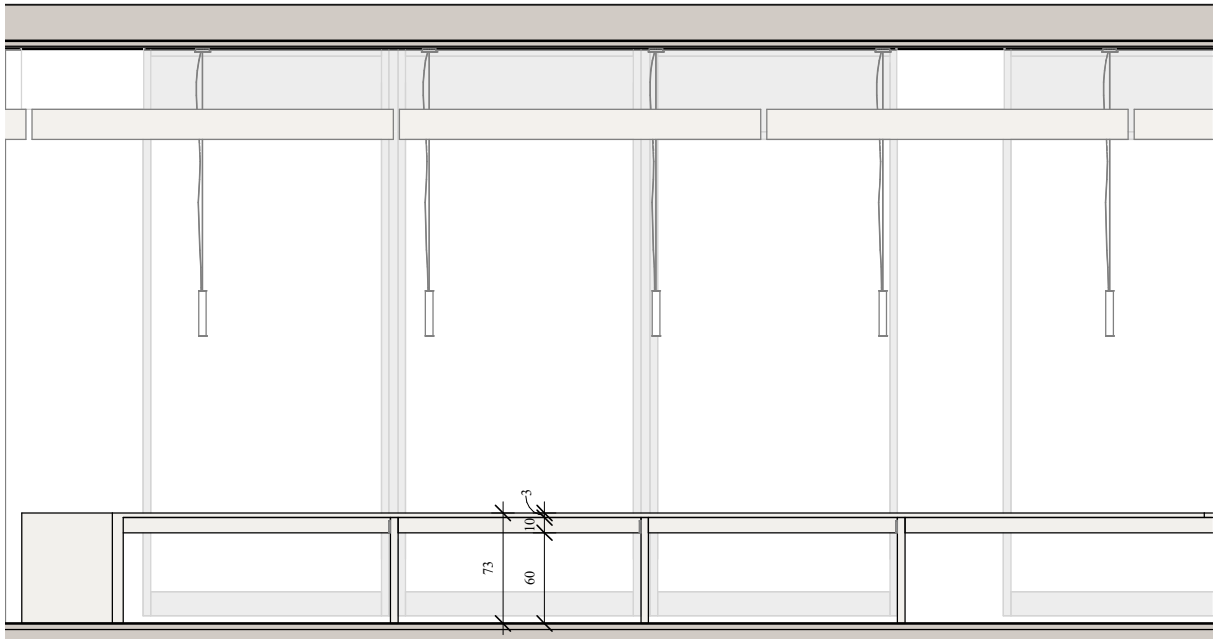


ALÇAT TAULA FINESTRA 2 A
1 : 50

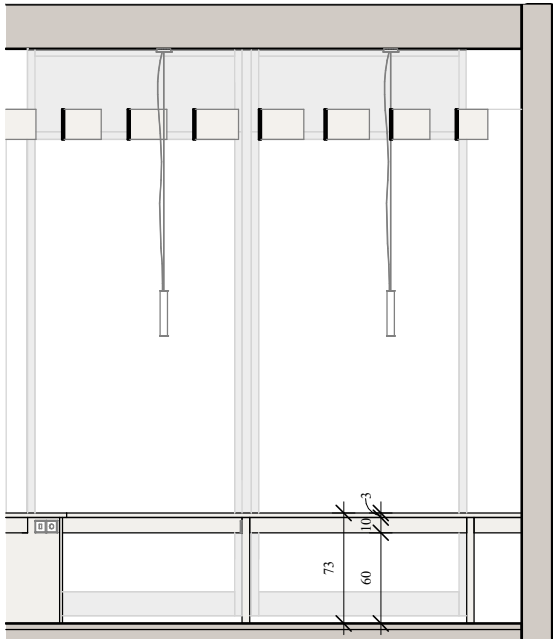


ALÇAT TAULA FINESTRA 2 B
1 : 50

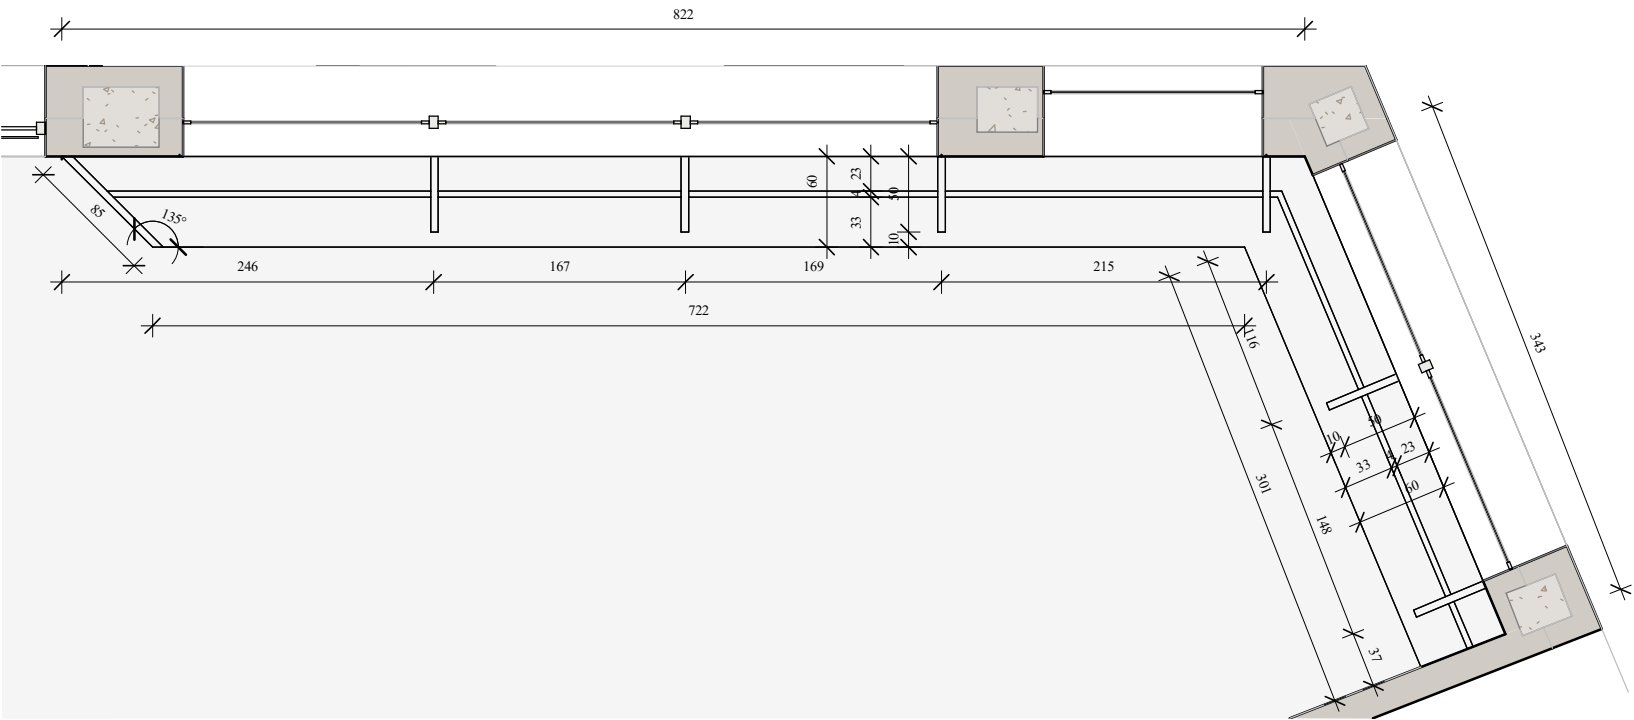



PLANTA TAULA FINESTRA 2
1 : 50




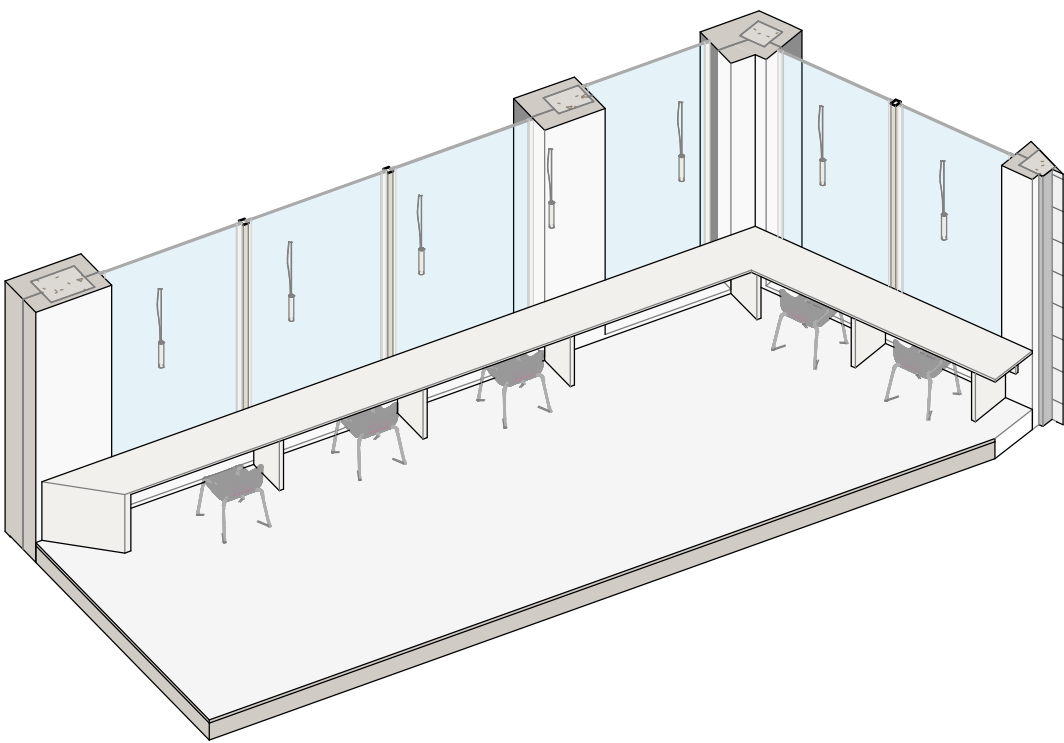



AXO DETALL TAULA FINESTRA 2

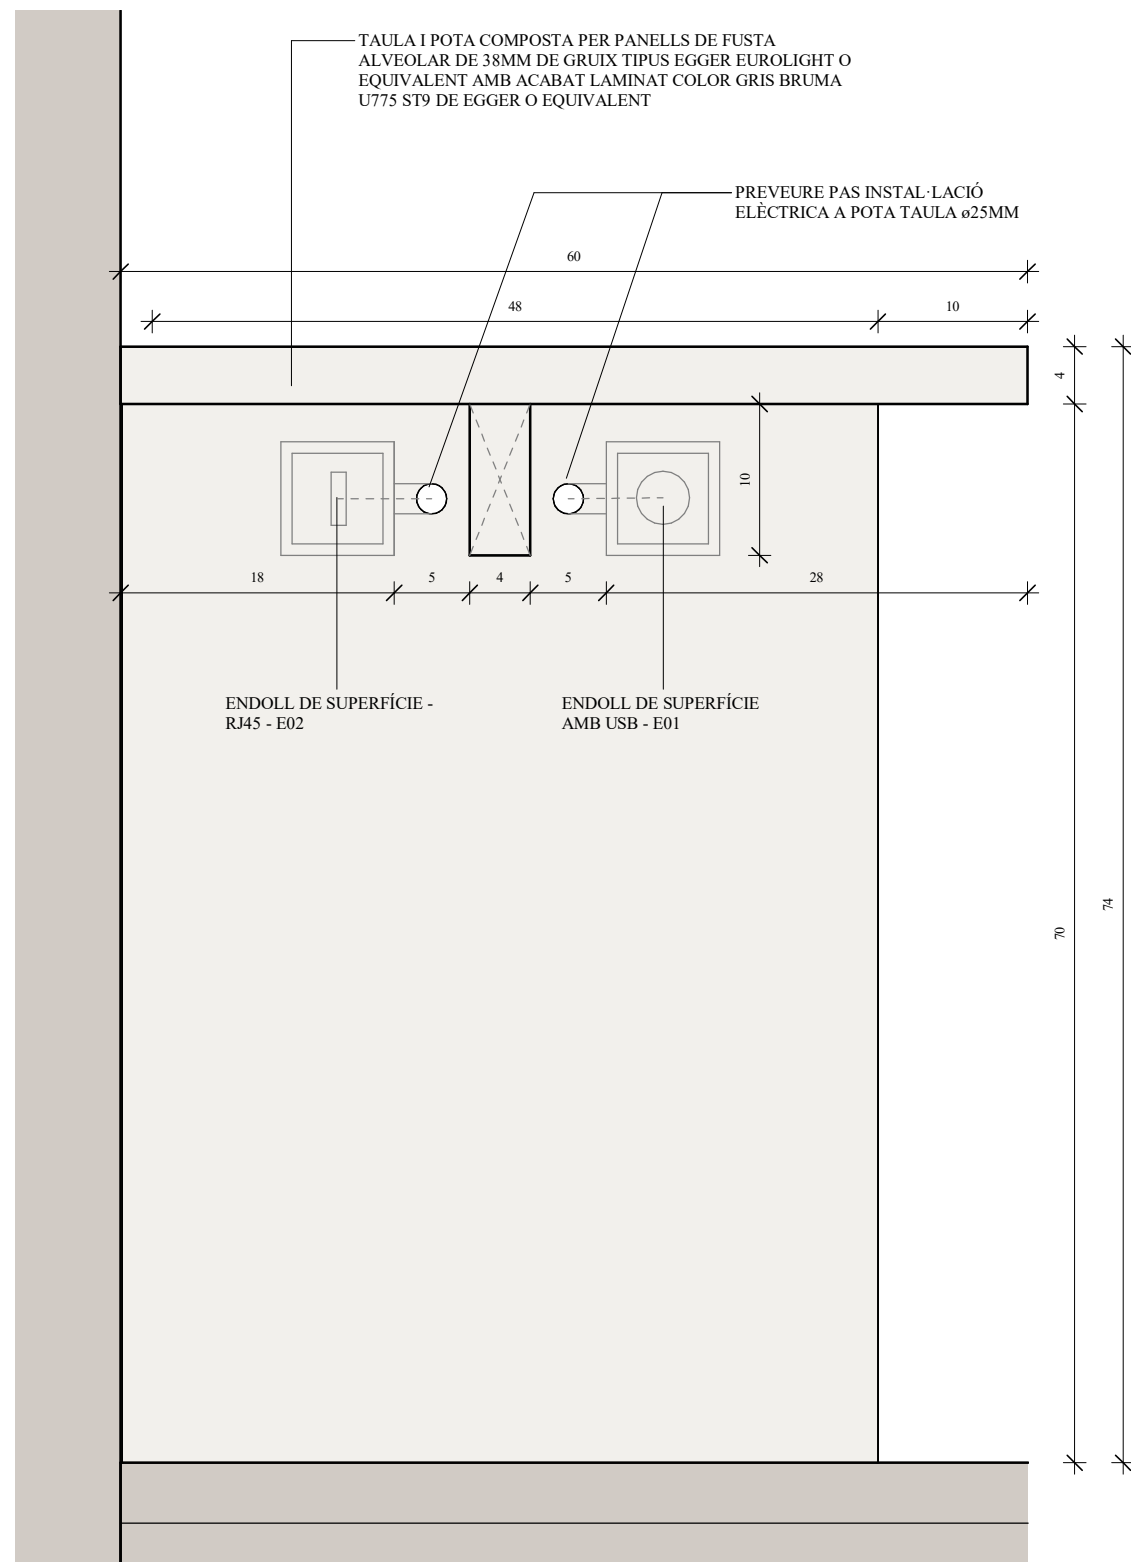


ALÇAT TAULA FINESTRA DETALL
1 : 5

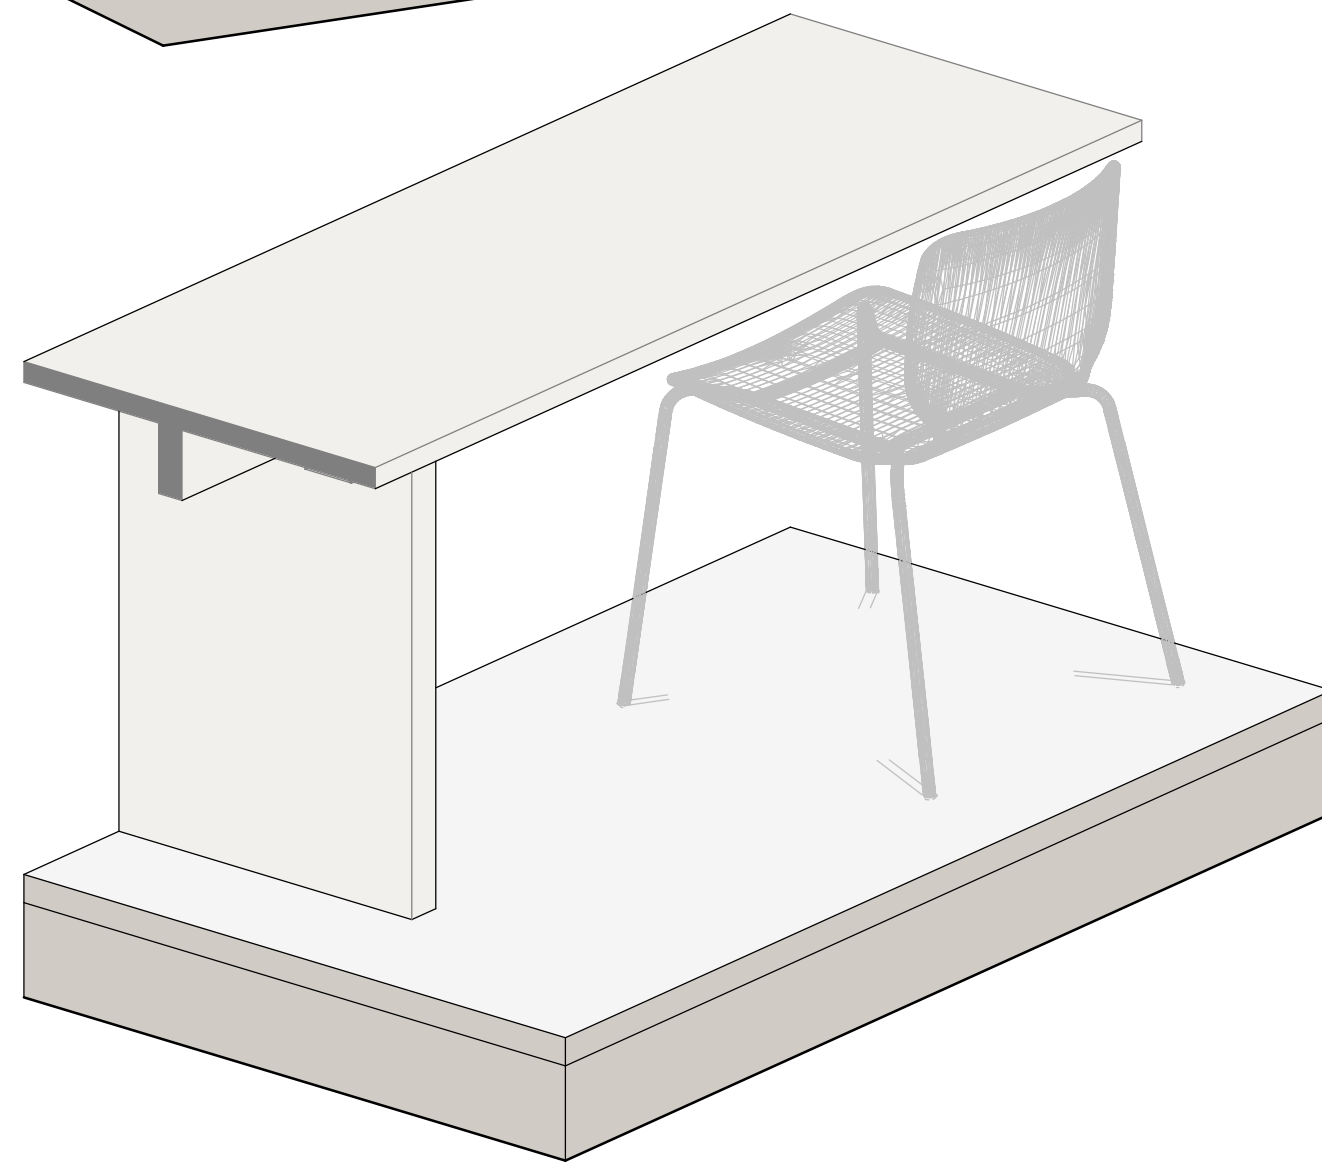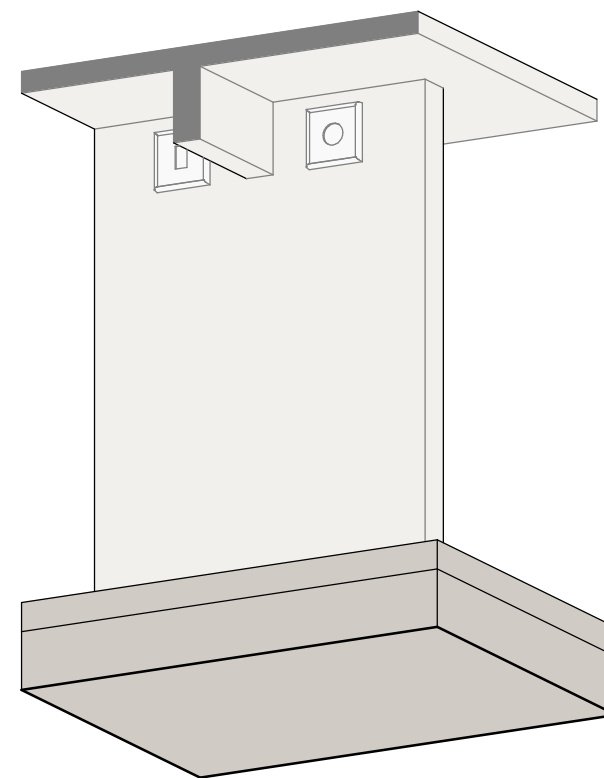

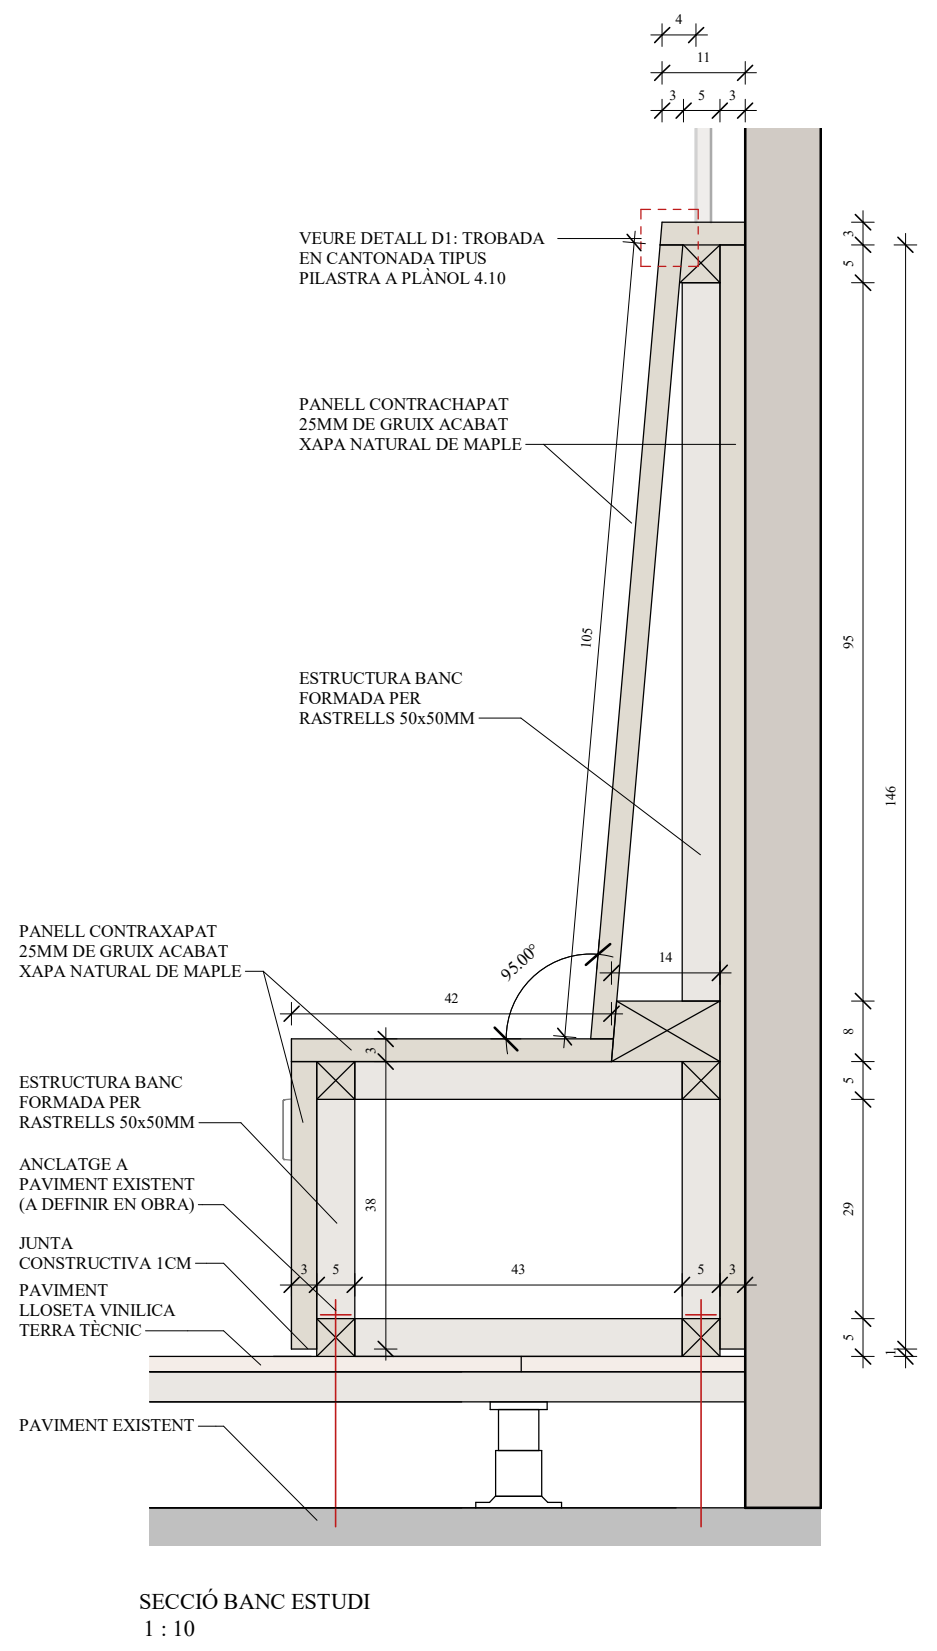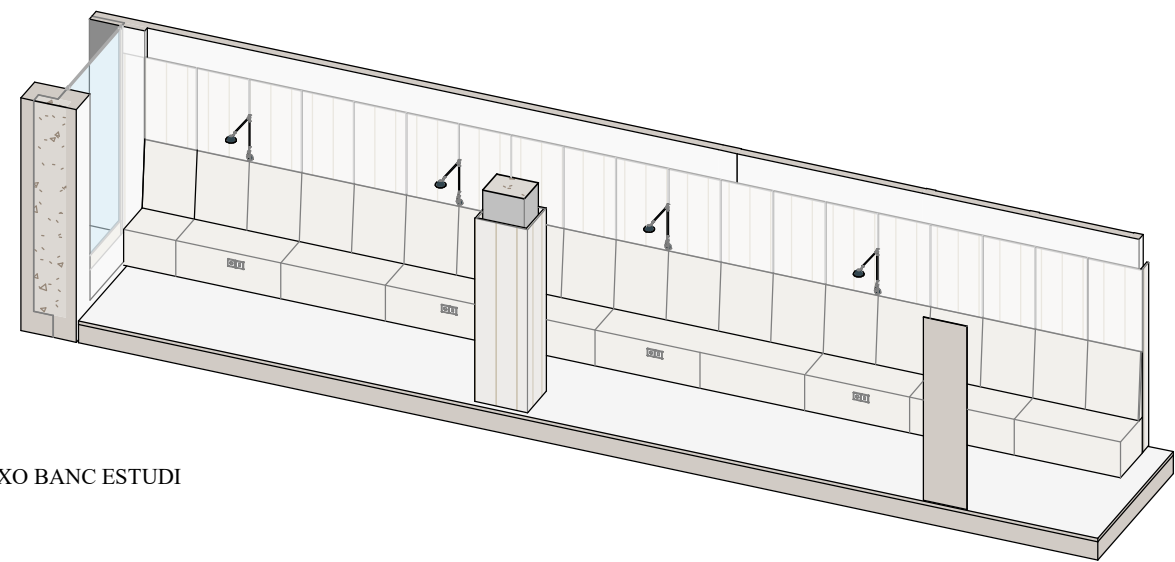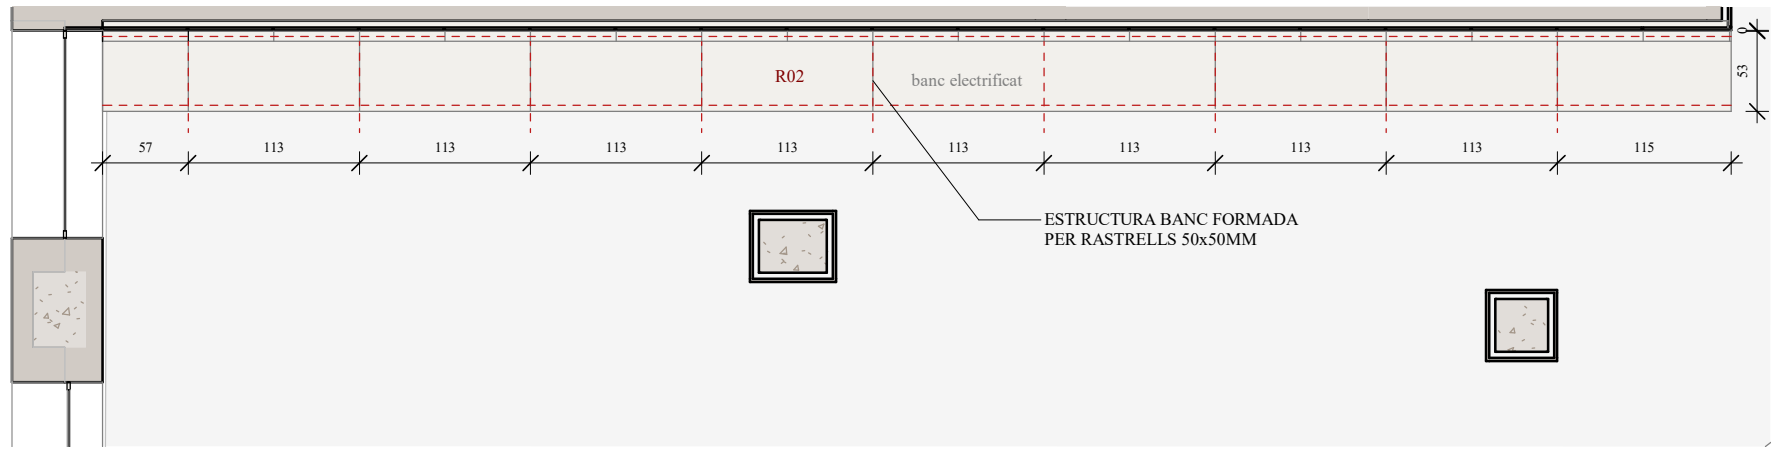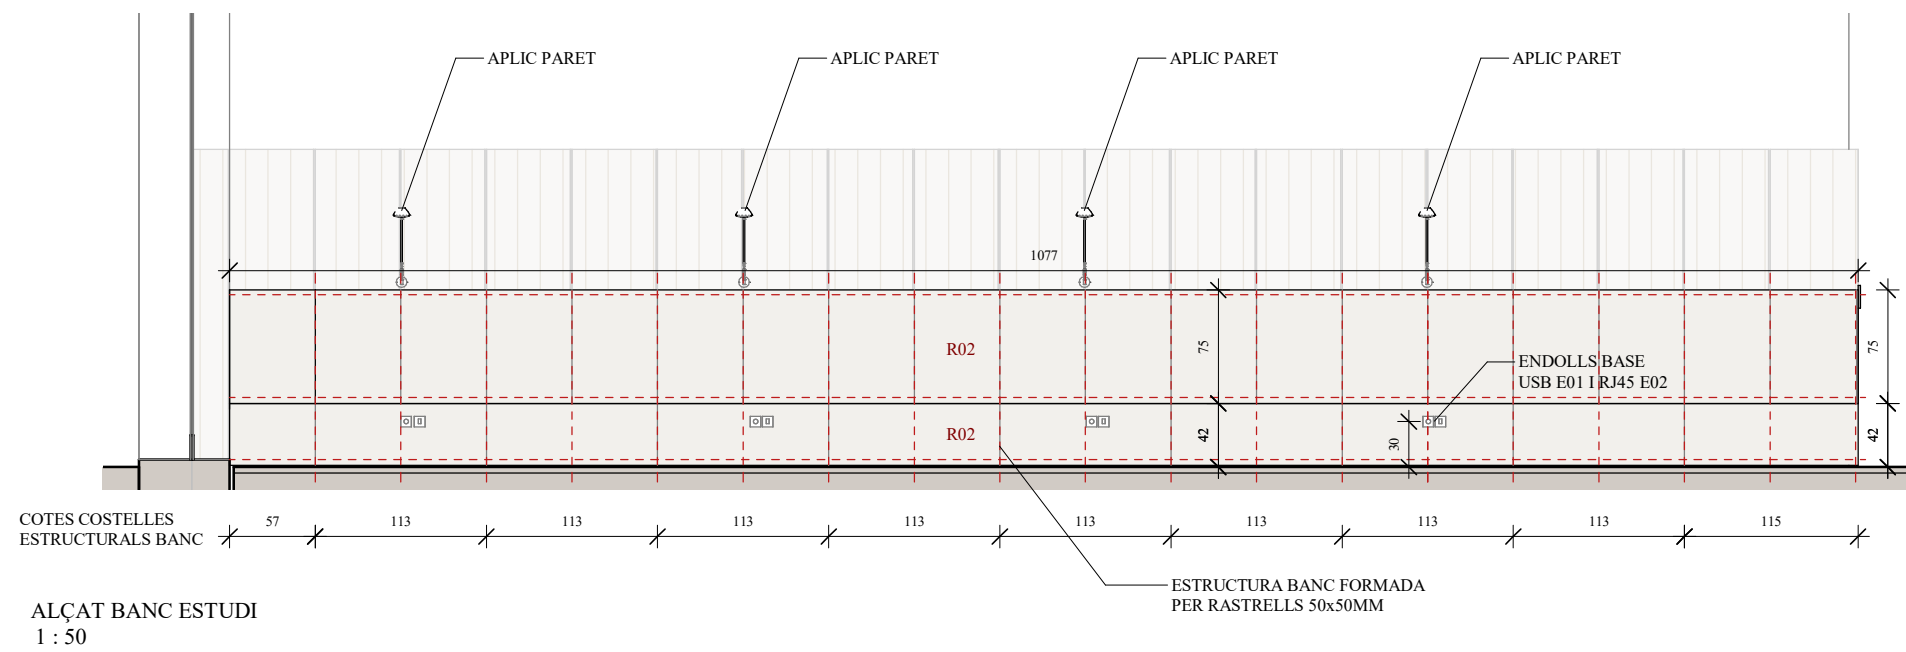


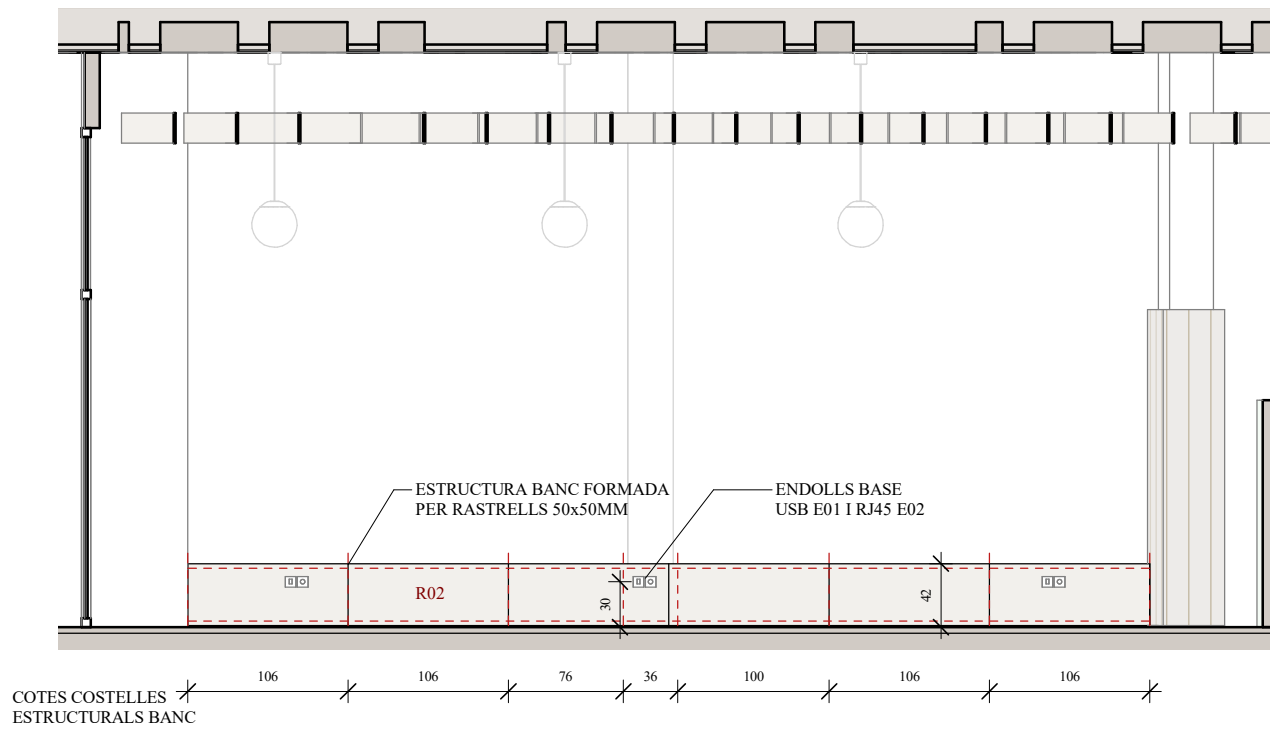


ALÇAT BANC A
1 : 50

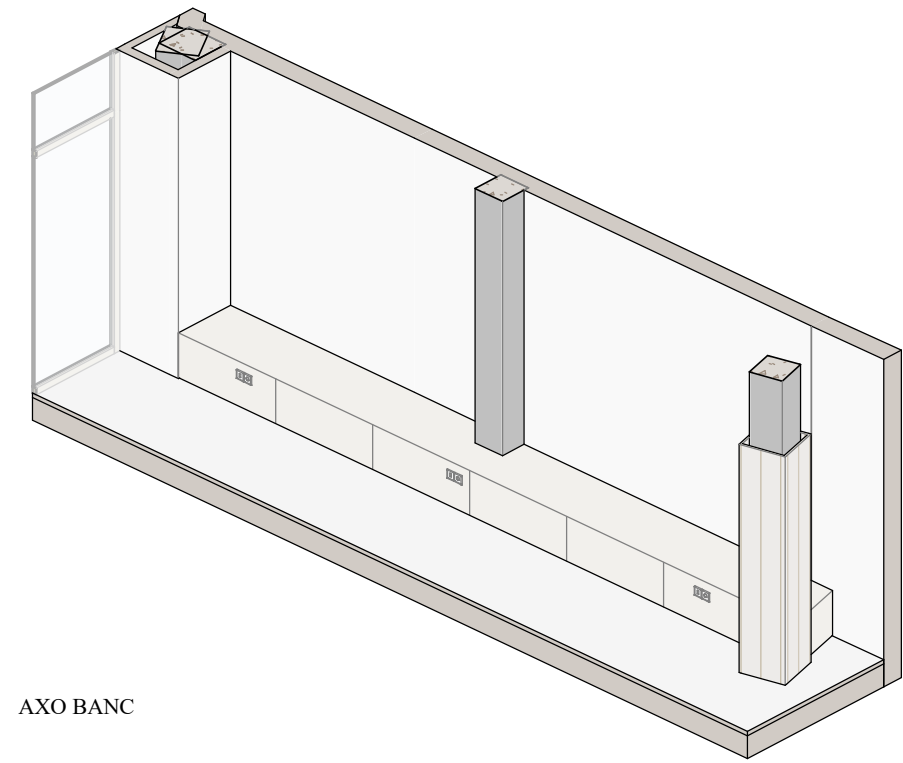


AXO BANC

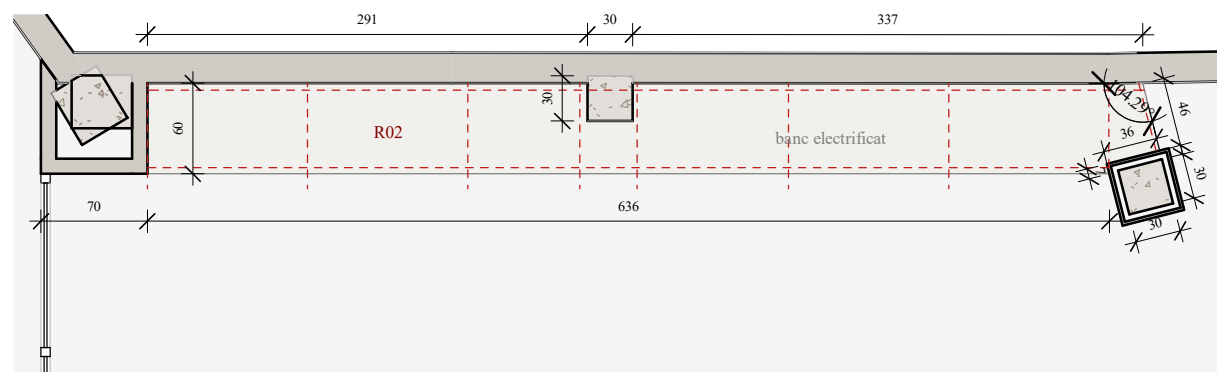


PLANTA BANC
1 : 50

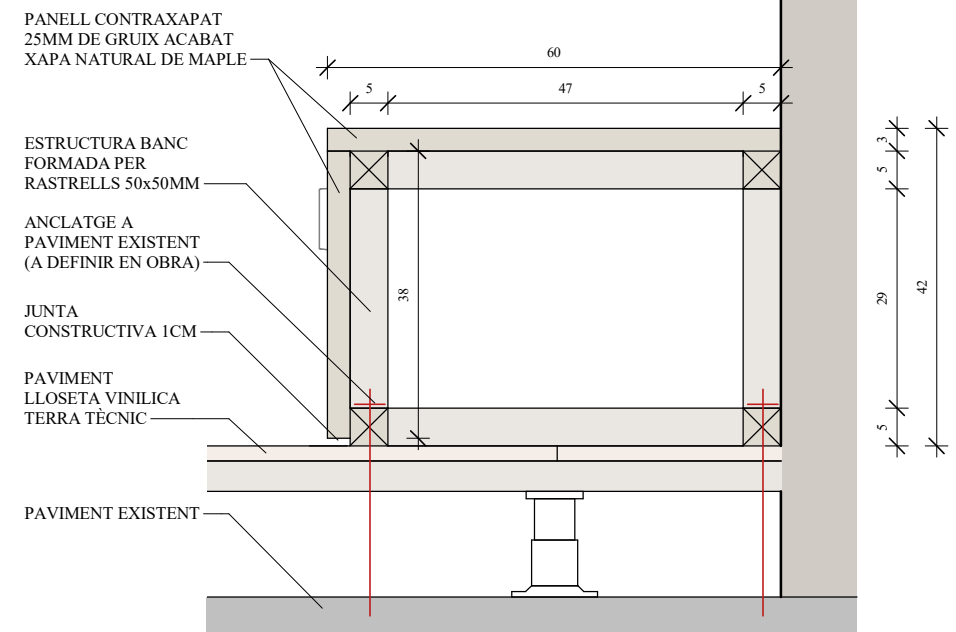


SECCIÓ BANC DETALL
1 : 10

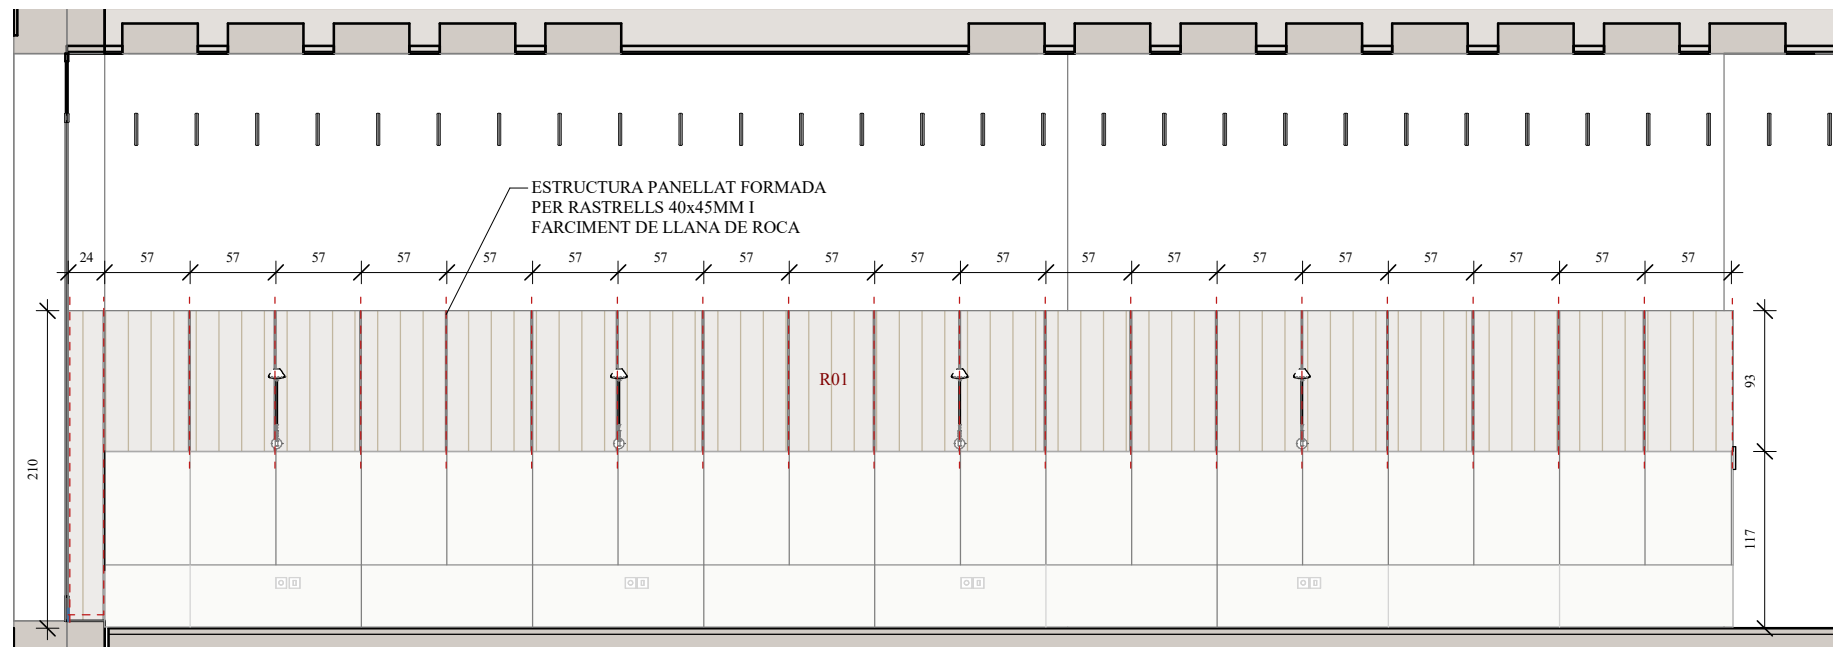


ALÇAT PANELLAT 1
1 : 50

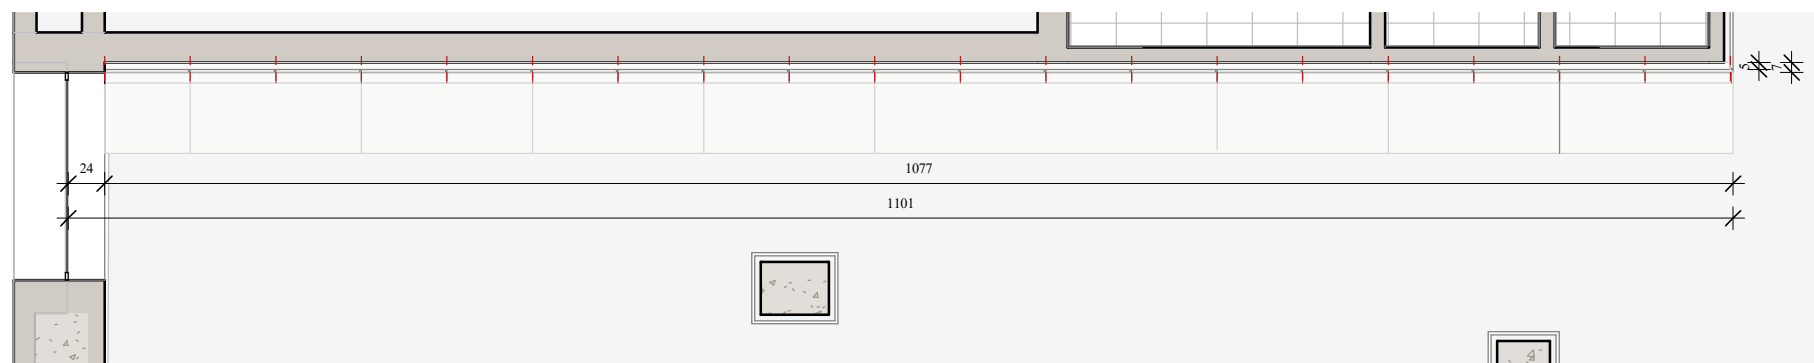

PLANTA PANELLAT 1
1 : 50

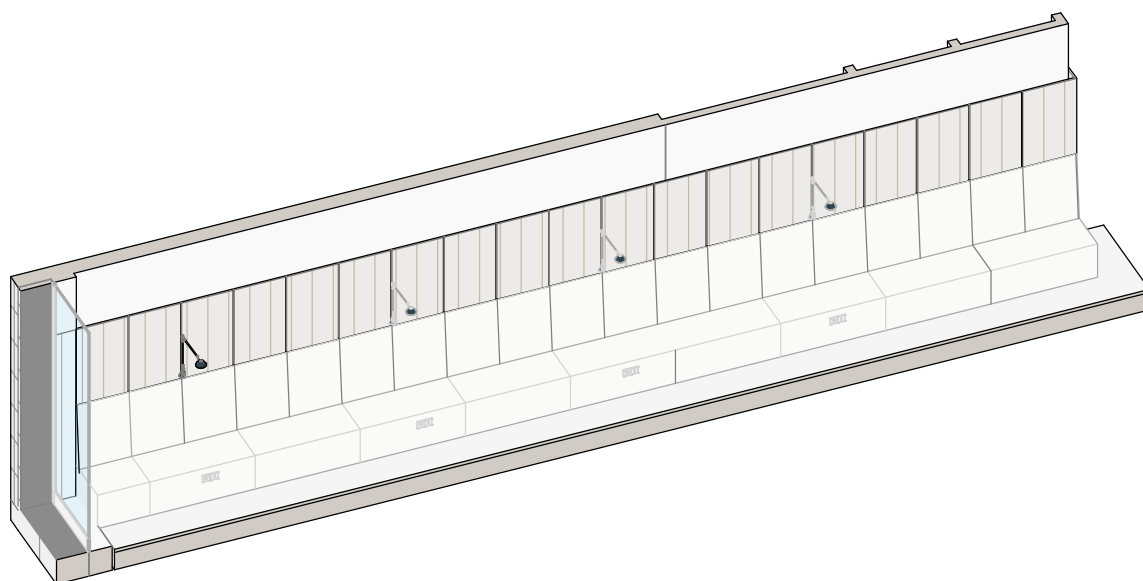


AXO PANELLAT 1

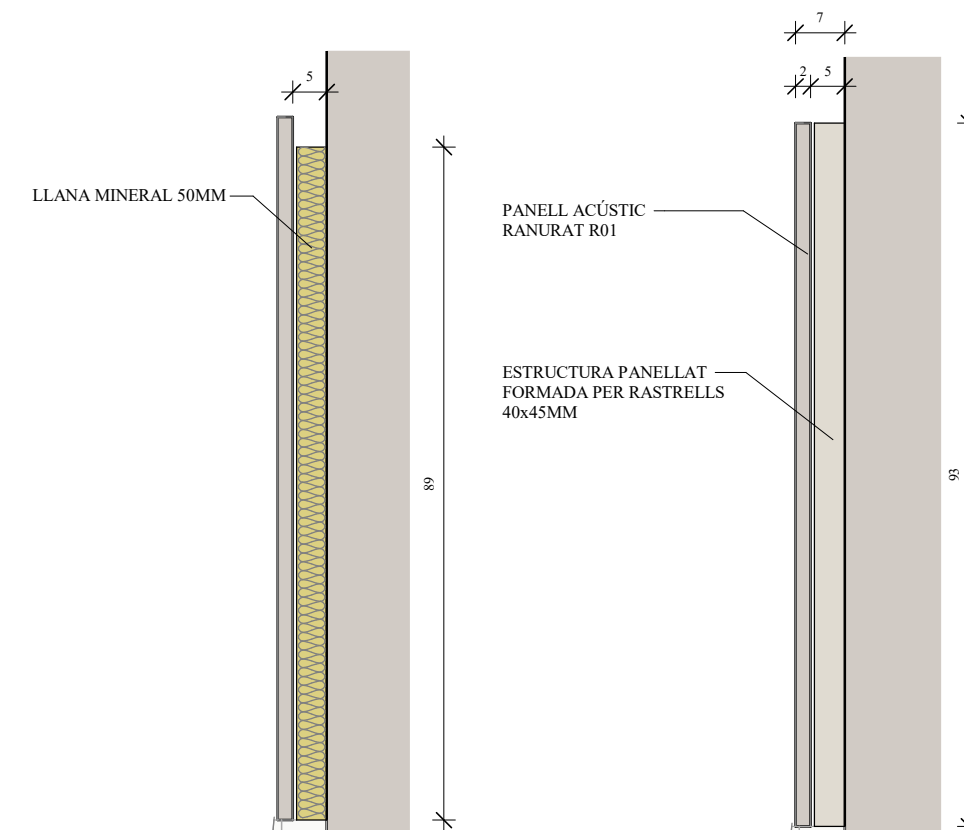


ALÇAT PANELLAT 1 - DETALL BANC Copy 1
1 : 10


ALÇAT PANELLAT 1 - DETALL BANC
1 : 10

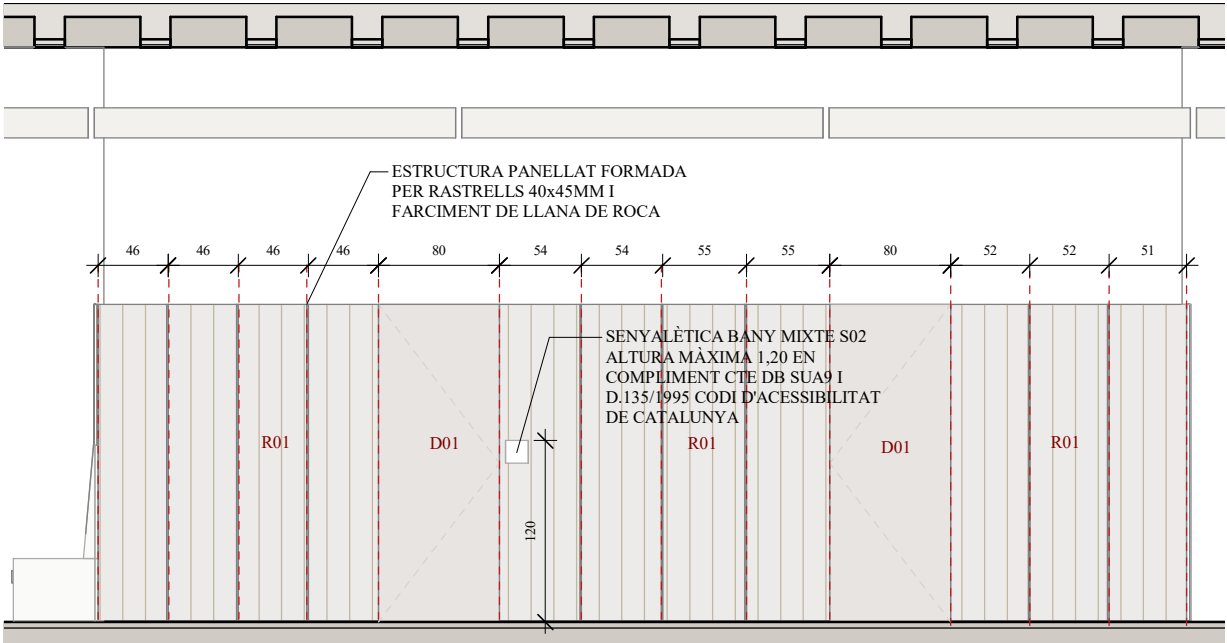


ALÇAT PANELLAT 2
1 : 50

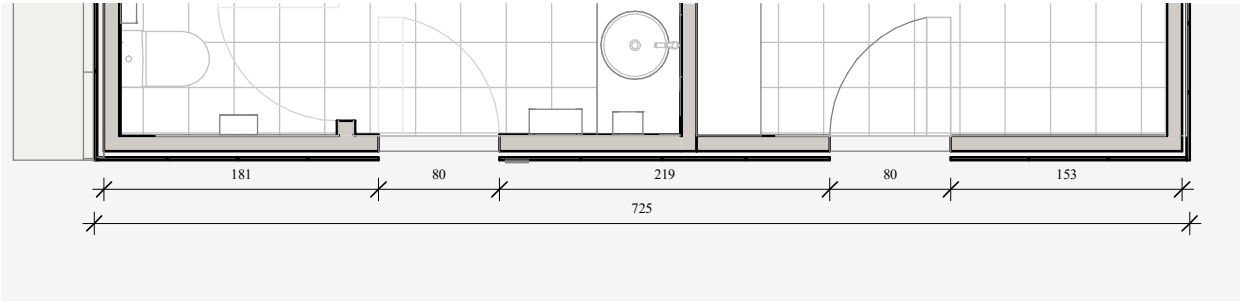


PLANTA PANELLAT 2
1 : 50

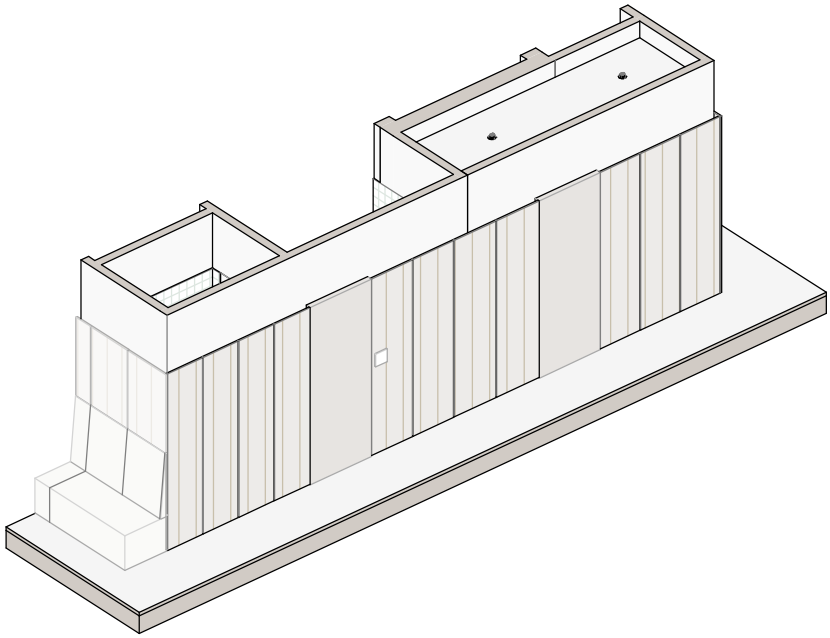


AXO PANELLAT 2

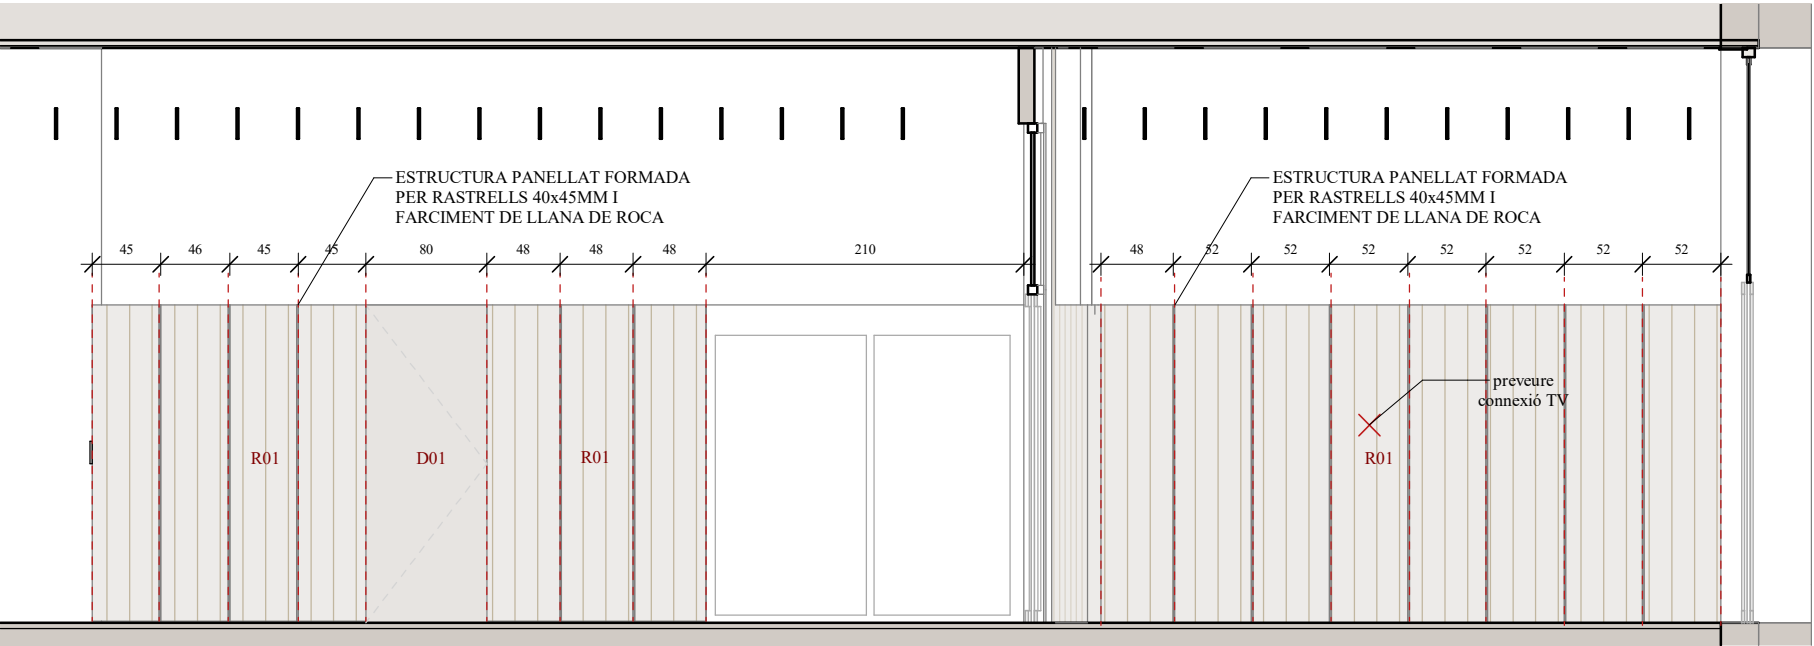


ALÇAT PANELLAT 3
1 : 50

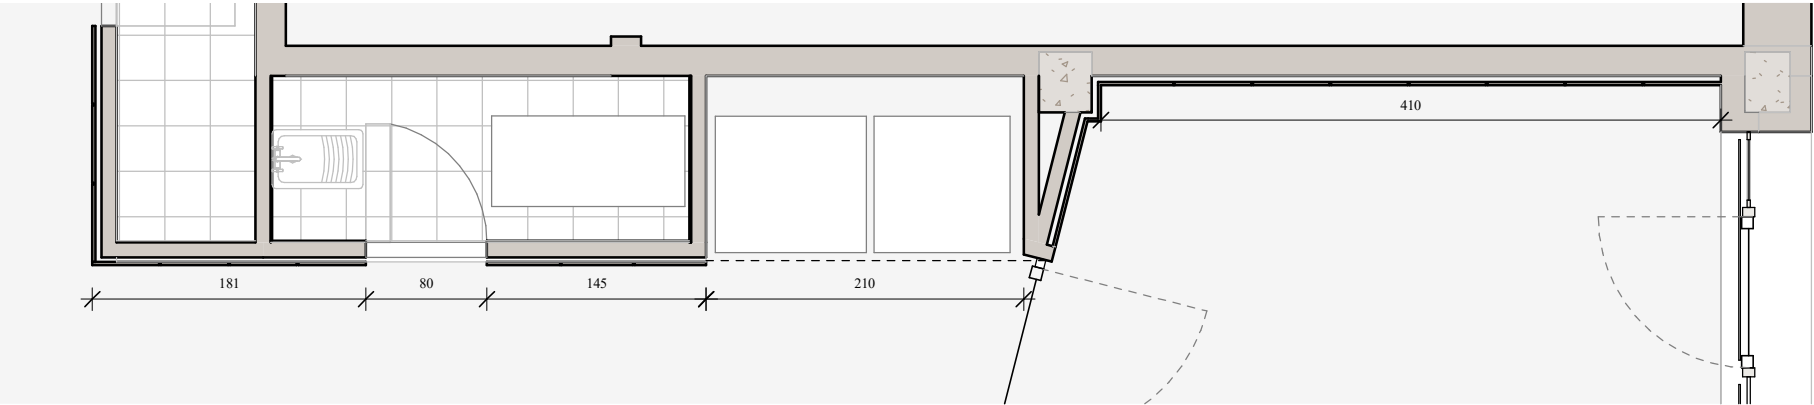


PLANTA PANELLAT 3
1 : 50

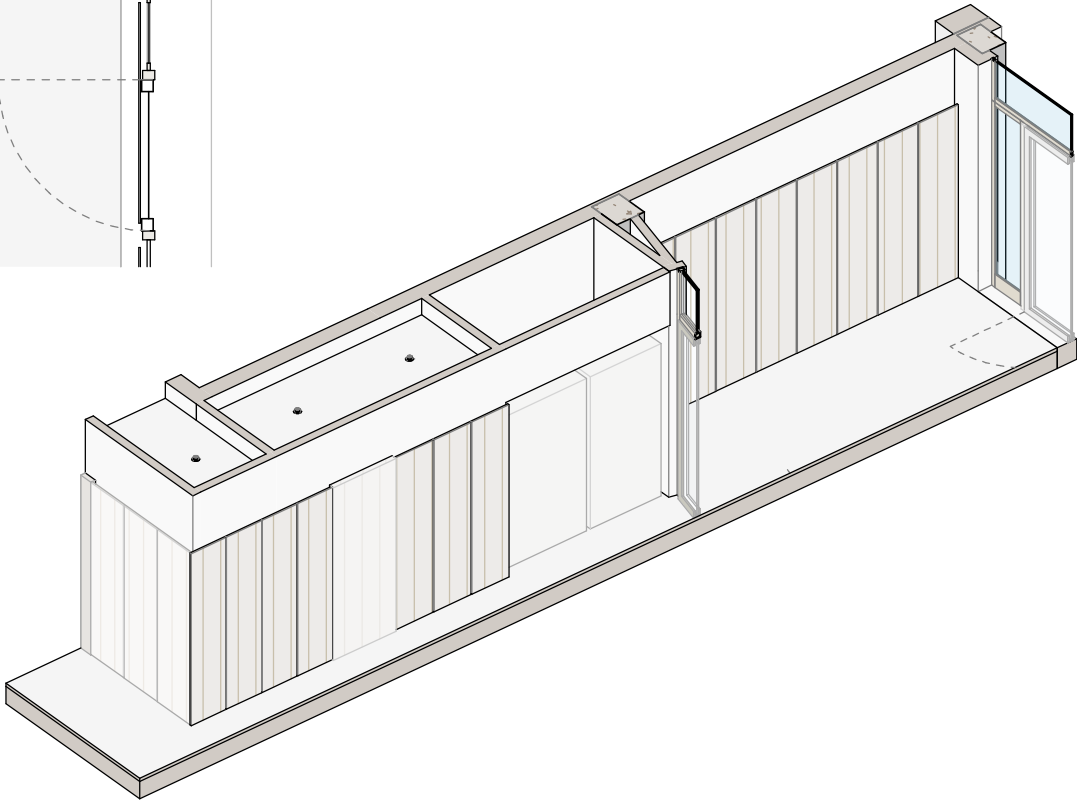


AXO PANELLAT 3

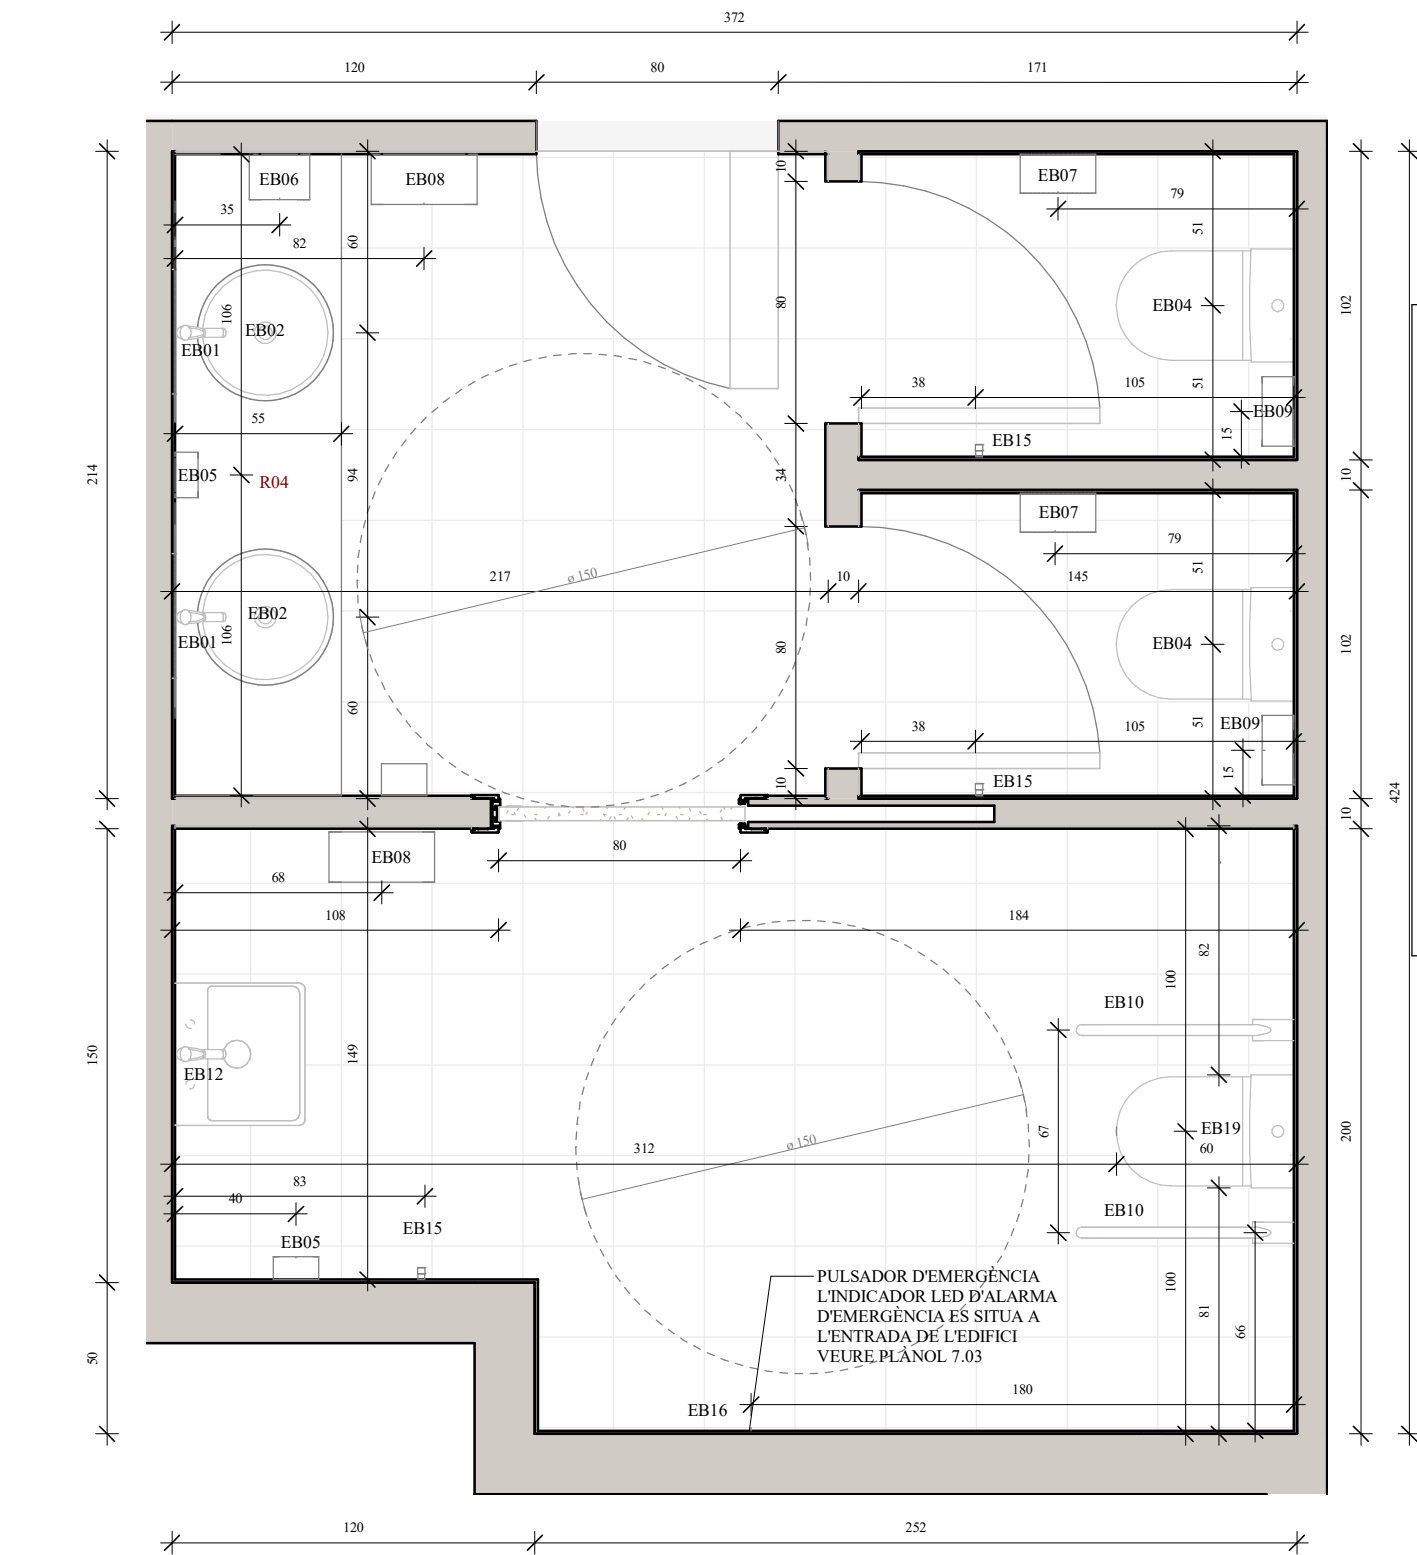


PLANTA BANYS
1 : 25

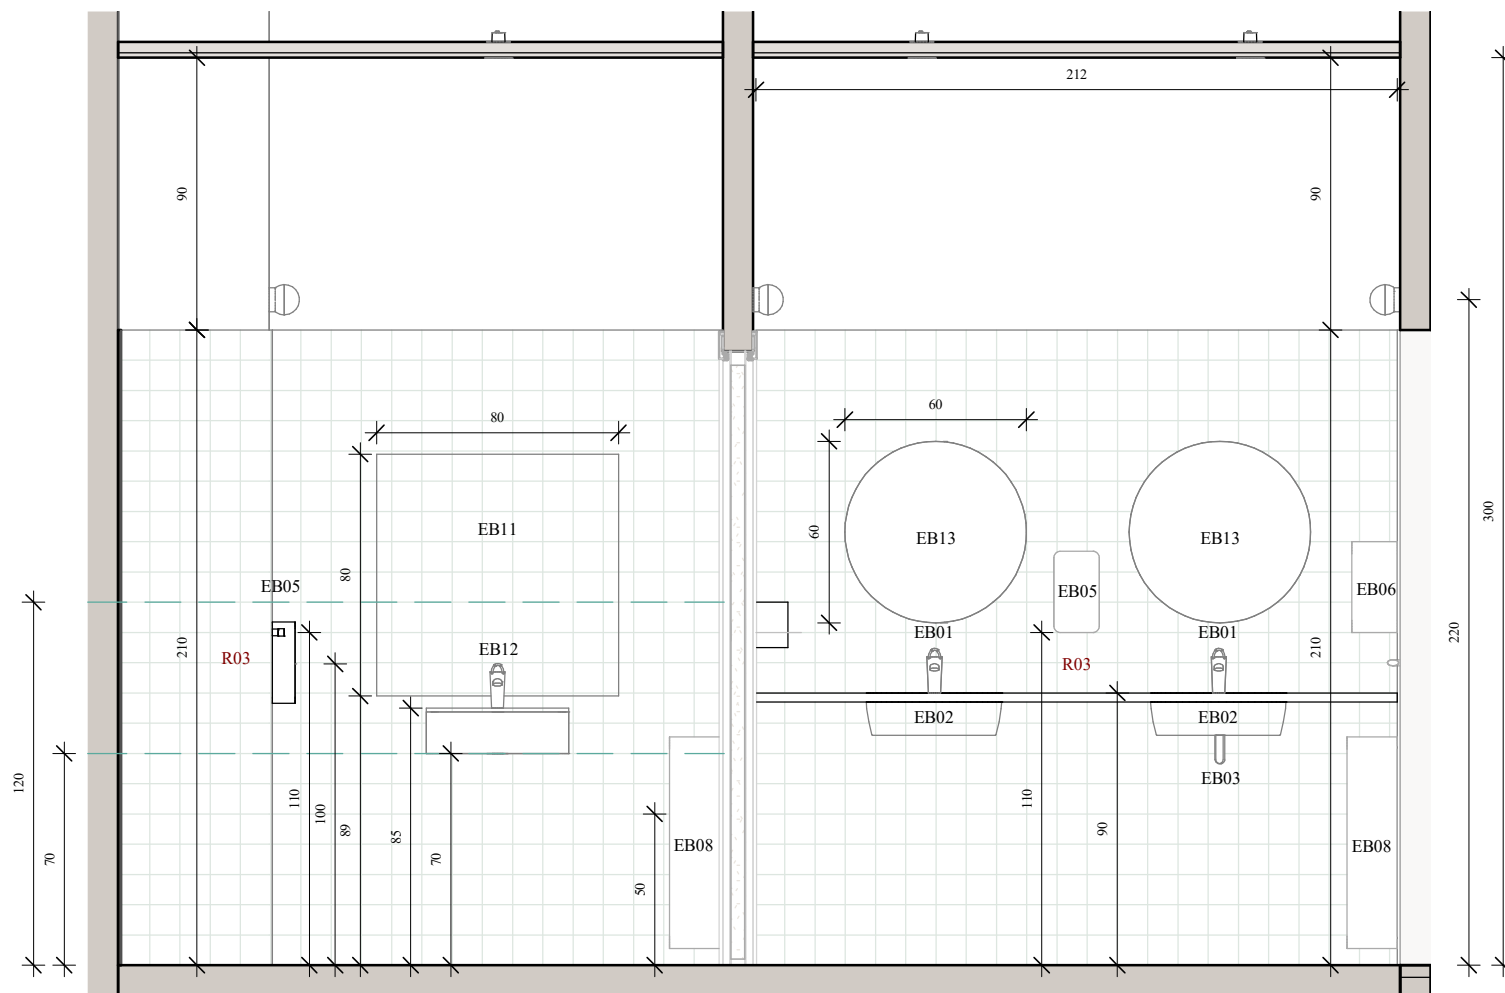


ALÇAT BANY A
1 : 25

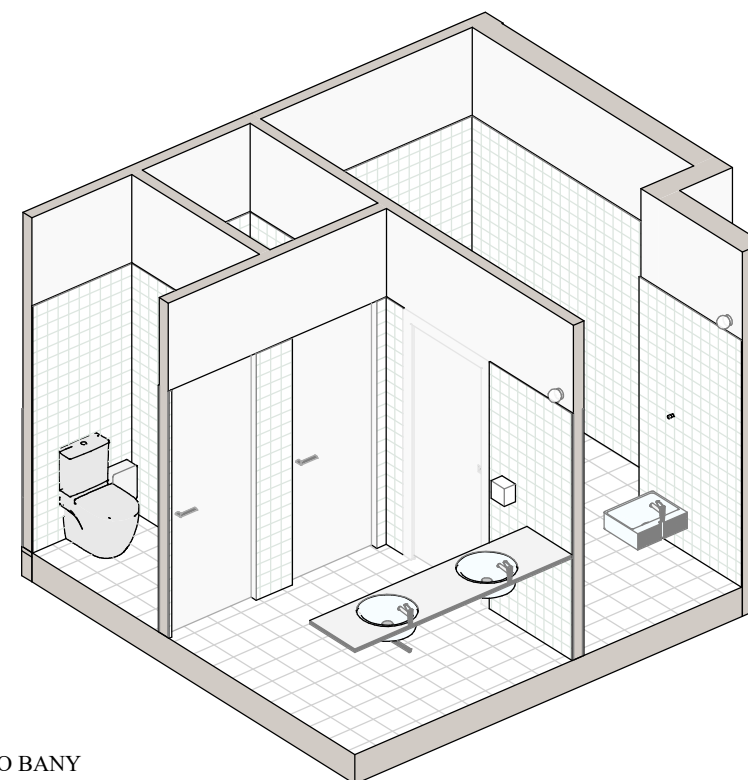



AXO BANY

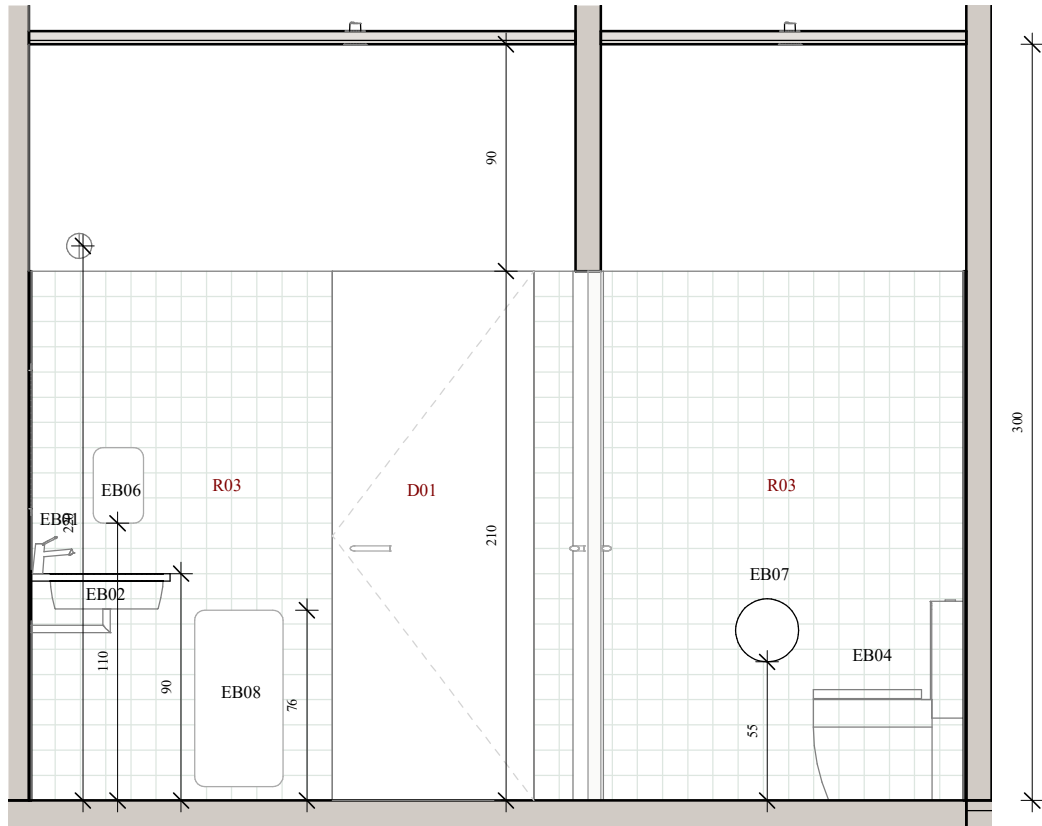


ALÇAT BANY B
1 : 30

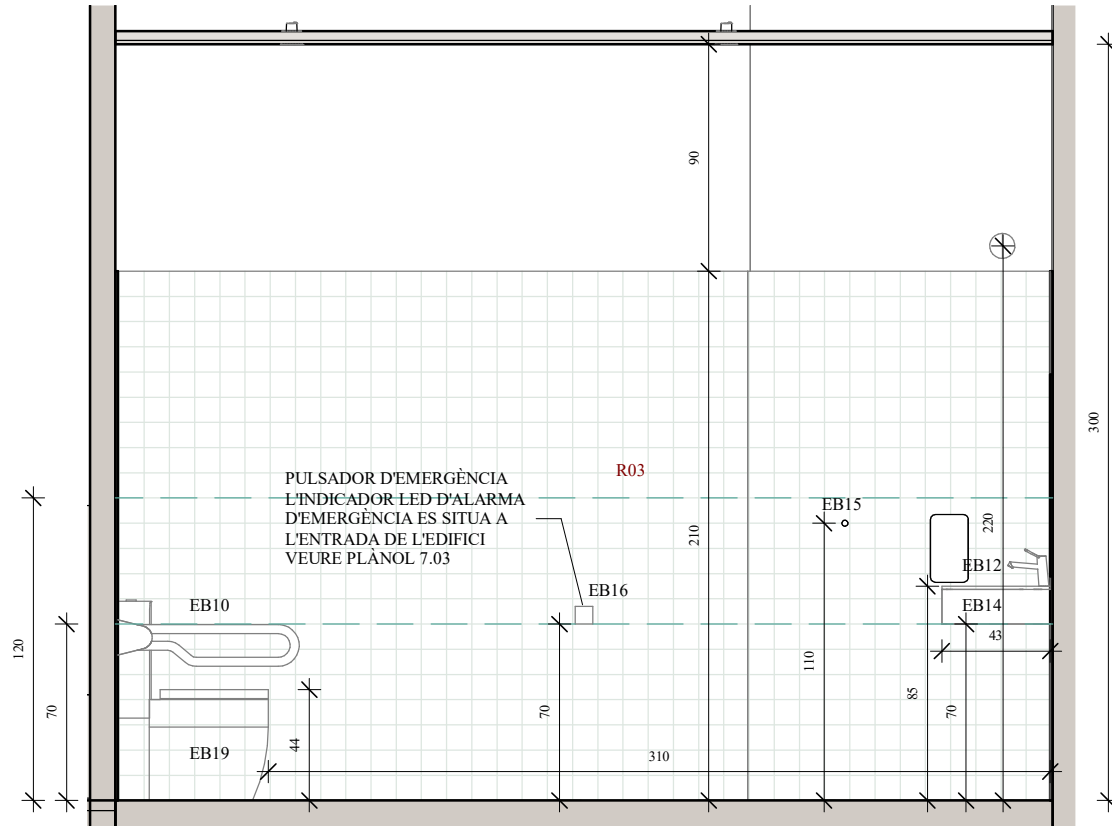


ALÇAT BANY E
1 : 30

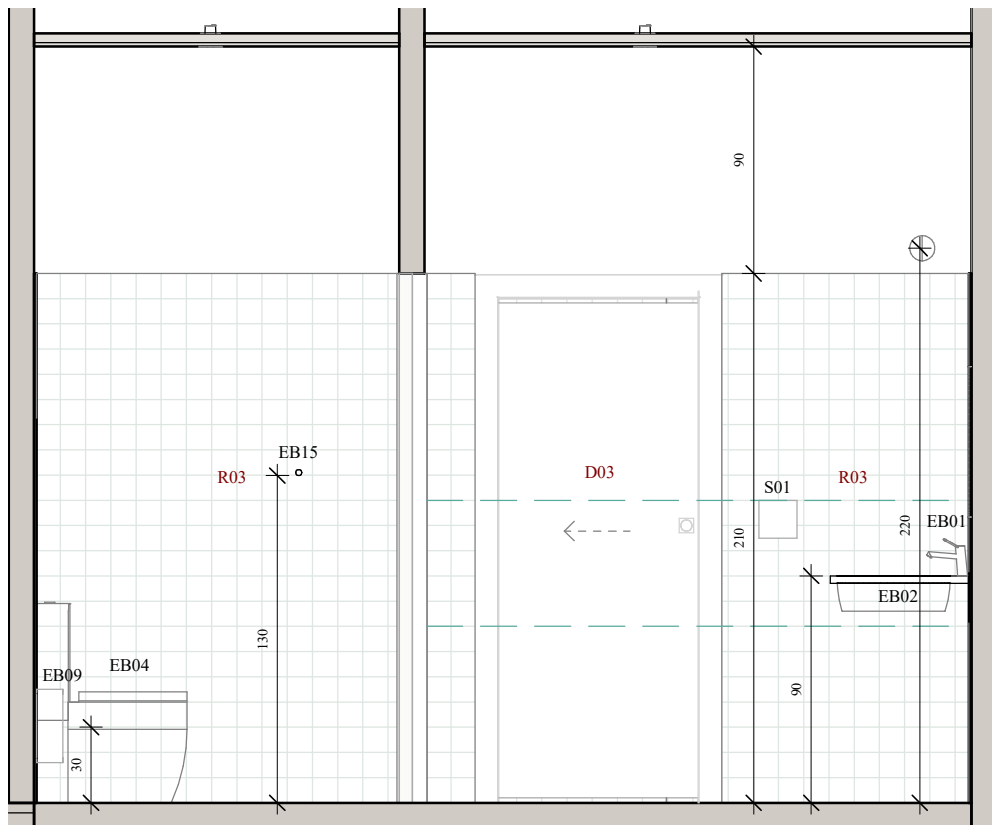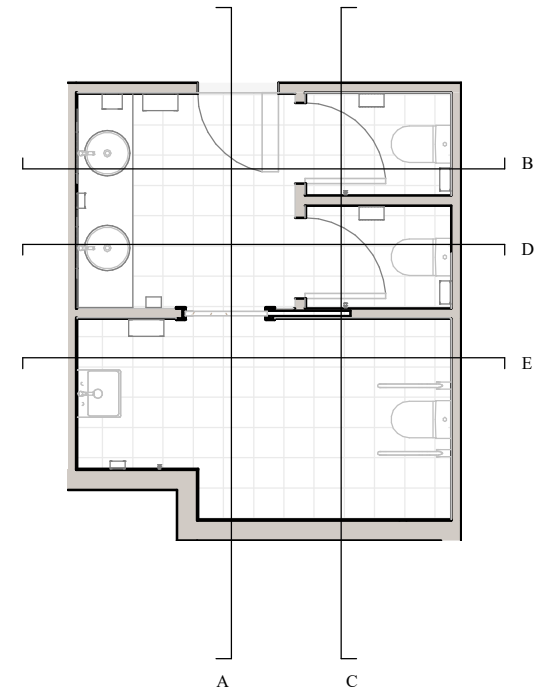


ALÇAT BANY D
1 : 30

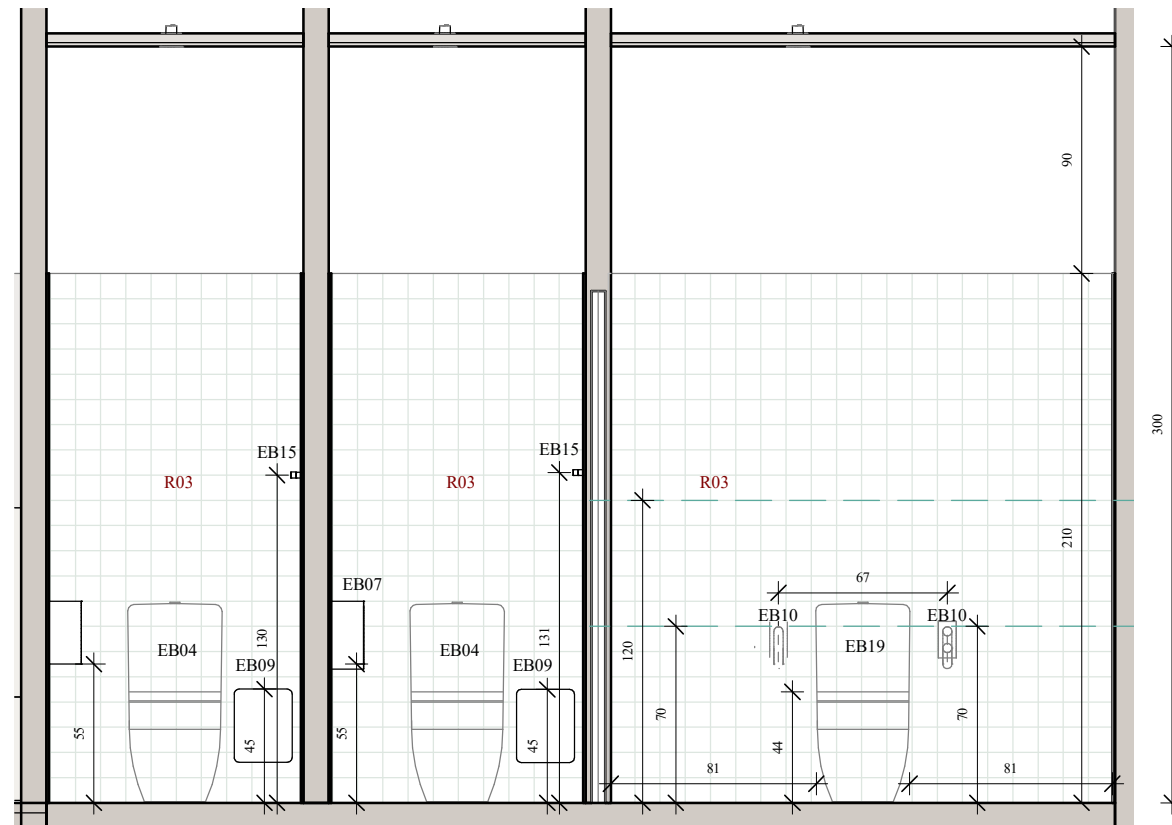


ALÇAT BANY C
1 : 30

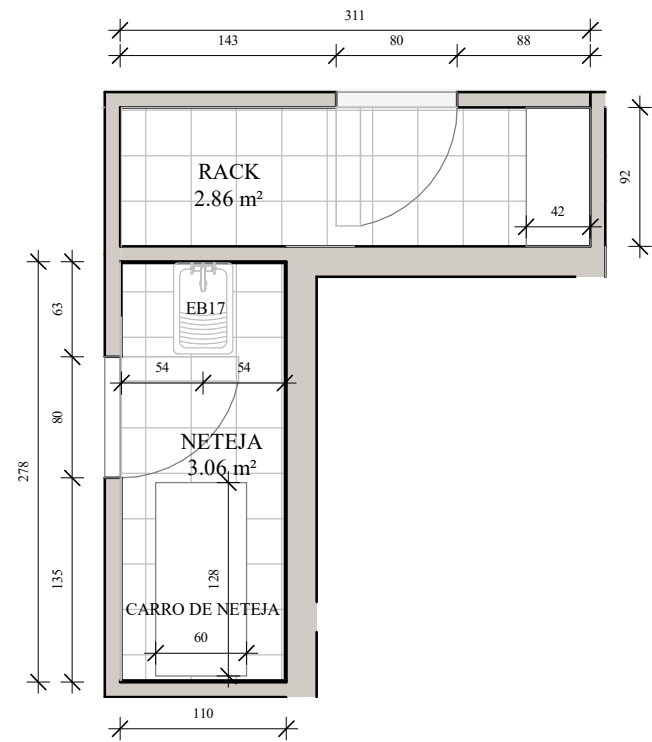


PLANTA RACK I NETEJA
1 : 50

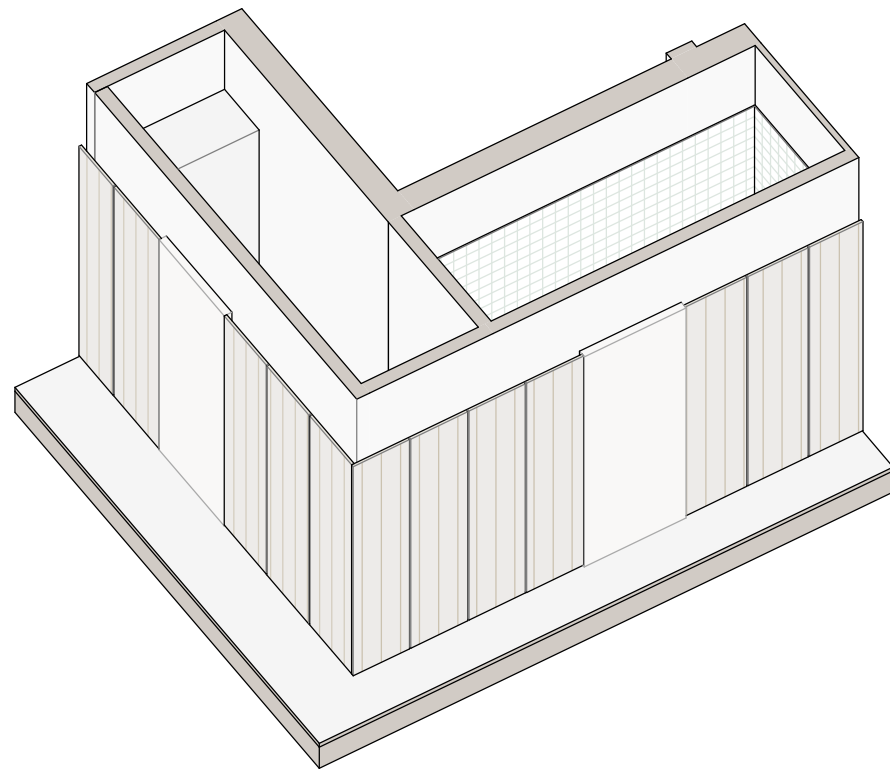


AXO RACK NETEJA

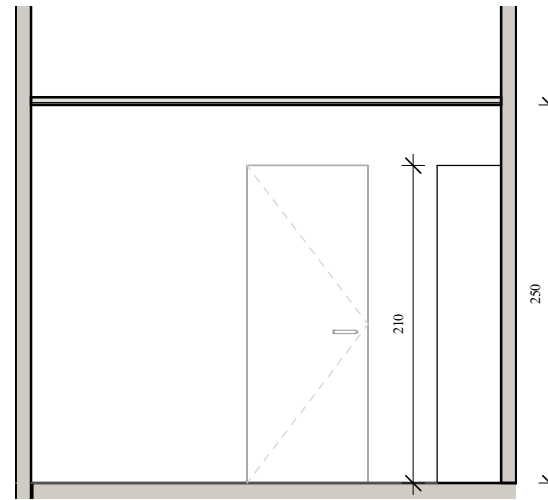


ALÇAT RACK A
1 : 50

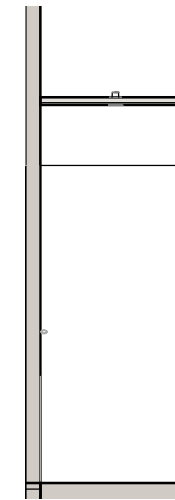


ALÇAT RACK B
1 : 50

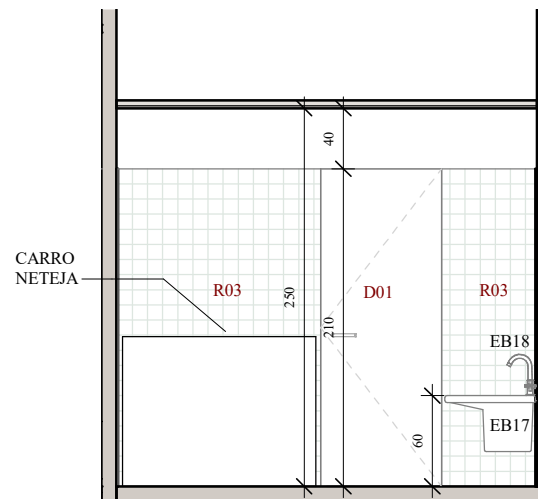

ALÇAT NETEJA A
1 : 50

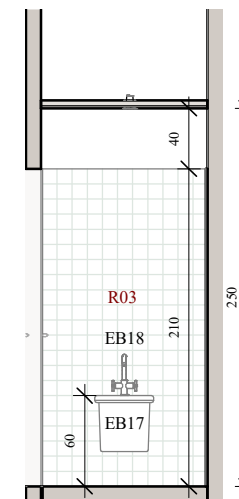

ALÇAT NETEJA B
1 : 50

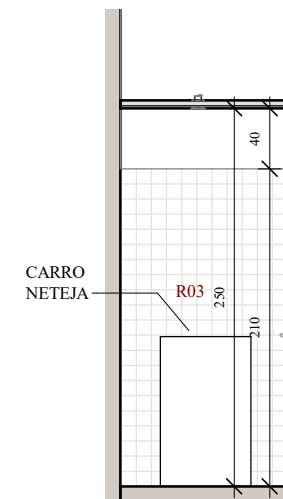

ALÇAT NETEJA C
1 : 50

EQUIPAMENT MOBILIARI



 
Cadeira:
Model Cap Wood de MOBBOLI. Acabat melamina roure i estructura metàl·lica blanca o equivalent.
Unitats: 72




Pouf:
Pouf textil sobre potes, acabat color teixit a definir per DF, model Bend 55 de Actiu o equivalent.
Unitats: 4



Sofa:
Sofa modular textil sobre potes, acabat color teixit a definir per DF, model Bend de Actiu o equivalent.
Unitats: F22, 2 unitats; F33, 2 unitats; F24, 2 unitats; F25, 2 unitats; F31, 2 unitats.



 Coixí sobre banc:
Coixí 40x40cm color textil definir per DF
Unitats: 6



Taula estudi:
Taula rectangular 120x67cm electricada. Sobre melamina roure i estructura metàl·lica blanca. Model Vital Pro de ACTIU o equivalent.
Unitats: 32



 
Taula grups:
Taula hexagonal electricada. Sobre melamina roure i estructura metàl·lica blanca. Model Vital Plus 300 Gen de ACTIU o equivalent.
Unitats: 5



Taula quadrada:
Taula baixa rectangular 80x80cm. Sobre melamina roure i estructura metàl·lica blanca. Model Tabular Tar de ACTIU o equivalent.
Unitats: 4



Taula baixa:
Taula baixa rectangular 60x60cm. Sobre melamina roure i estructura metàl·lica blanca. Model Eidos de ACTIU o equivalent.
Unitats: 3





Maneta portes:
Maneta acer inoxidable mate model de JNF o equivalent. Incloure pestell antiatrapament a banys
Unitats: 4




Maneta portes correderes:
Cassoleta acer inoxidable mate model de JNF o equivalent. Incloure pestell antiatrapament a banys.
Unitats: 2



  Topall portes:
Topall portes per anclar a terra, acer inoxidable mate amb goma absorbent.
Unitats: 6



EQUIPAMENT IL·LUMINACIÓ

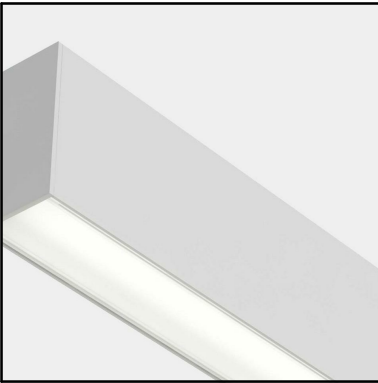

L01: Luminària lineal suspesa
Luminària lineal suspesa model Infinite Pro Gen de LEDS C4 o equivalent.
Unitats: 42



L02: Aplic de paret flexo
Luminària aplic de paret model Eleazar de Kave home o equivalent.
Unitats: 4



L03: Aplic de paret
Luminària aplic de paret model Ping de FARO o equivalent.
Unitats: 3



 
 
 
 
L04: Ull de bou
Luminària empotrada de sostre Led o equivalent.
Unitats: 10



L05: Luminària suspesa puntual
Luminària puntual suspesa model Stan de FARO o equivalent.
Unitats: 14




L06: Luminària suspesa tipus globus
Luminària suspesa tipus globusmodel pla PG300 OPAL de INESLAM o equivalent.
Unitats: 18



EQUIPAMENT ELECTRICITAT





E01: Endolls base USB
Model 270 color Cobre de Simon o equivalent.
Unitats: 68

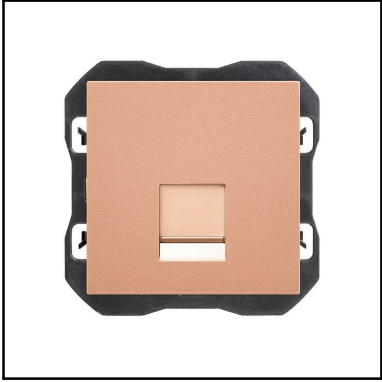

E02: Endolls base RJ45
Model 270 color Cobre de Simon o equivalent.
Unitats: 68



  E03: Sensor de moviment
Sensor de moviment model Casambi de LEDS C4 o equivalent.
Unitats: 6



EQUIPAMENT BANYS



EB01: Aixeta bany
Aixeta per banys automàtica amb fotocelula. Model 36422000 de GROHE o equivalent.
Unitats: 2



EB02: Rentamans bany
Rentamans de ceràmica, instal·lació sota encimera. Model i Round The Gap de ROCA o equivalent.
Unitats: 2



EB03: Sifó vist
Sifó vist acabat cromat.
Unitats: 3



EB04: Inodor
Inodor compacte a terra de ceràmica blanca alta qualitat amb doble descarrega, tancament de tapa suau, surtida dual, model Meridian de ROCA o equivalent.
Unitats: 2



EB05: Dispensador de sabó
Dispensador de sabó
Unitats: 2



EB06: Secador de mans
Secador de mans automàtic amb fotodetector, acer inox acabat satinat model M19ACS de MEDICLINICS o equivalent.
Unitats: 2



EB07: Portarotlles
Portarotlles de paret acer inox acabat satinat model PR2783CS de MEDICLINICS o equivalent.
Unitats: 2



EB08: Paperera de paret
Paperera de paret 40l acer inox acabat satinat model PPA4279CS de MEDICLINICS o equivalent.
Unitats: 1



EB09: Paperera de higiene íntima
Paperera de paret 6l acer inox acabat satinat model PP0006CS de MEDICLINICS o equivalent.
Unitats: 3




EB10: Barra abatible amb portarotlles
Barra abatible ø30-40mm per fixar a paret de gir vertical amb portarotlles. Acabat acer inox satinat. Soportará una força de 1kN. Inclou kit anticonductiu. Model BG0800C de MEDICLINICS o equivalent.
Unitats: 2



EB11: Mirall bany adaptat PMR
Mirall mural reclinable de forma rectangular, model Access de ROCA o equivalent.
Unitats: 1



EB12: Aixeta bany adaptat
Aixeta per banys manual de palanca tipus gerontològic. Model PMR de ROCA o equivalent.
Unitats: 1

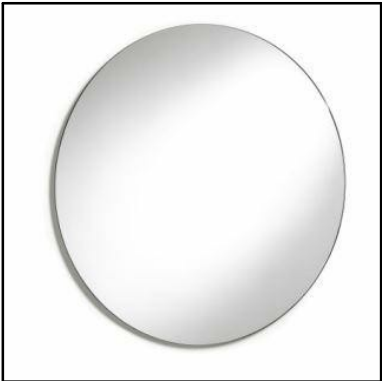

EB13: Mirall
Mirall circular de 60cm de diàmetre, model Luna de ROCA o equivalent.
Unitats: 2



EB14: Rentamans bany mural
Rentamans de ceràmica mural, model The Gap de ROCA o equivalent.
Unitats: 1



EB15: Percha
Percha d'acer inox acabat mate, model Superinox de Roca o equivalent.
Unitats: 3

EQUIPAMENT BANYS



EB16: Kit Alarma d'emergència bany accessible:
Kit Alarma d'emergència bany accessible model
kslbn-4se de GOLMAR o equivalent.
Unitats: 1



EB17: Safareig de neteja
Safareig de neteja model Henares de ROCA o
equivalent.
Unitats: 1



EB18: Aixeta safareig de neteja
Aixeta safareig de neteja model L20 de ROCA o
equivalent.
Unitats: 1



EB19: Inodor suspès
Inodor suspès compacte de ceràmica blanca alta
qualitat, tancament de tapa suau, model Meridian
rimless de ROCA o equivalent.
Unitats: 1



EB19: Bastidor amb cisterna
Bastidor amb cisterna compacta empotrable de doble
càrrega per inodor suspès model duplo wc one
compact de ROCA o equivalent.
Unitats: 1



EB16: Placa d'accionament
Placa d'accionament amb descàrrega dual, de color
blanc, model PL1 dual Duplo one de ROCA
equivalent.
Unitats: 1

SENYALÈTICA



S01: Senyalètica bany adaptat
Senyalització bany adaptat 15x15cm amb autorelleu i braille. Material alumini color taronja
Unitats: 1



S02: Senyalètica bany mixte
Senyalització bany mixte 15x15cm amb autorelleu i braille. Material alumini color taronja
Unitats: 1

INSTAL·LACIONS ELÈCTRIQUES

LLEGENDA (PLANTA)


- | | |
|--|--|
| | |
| | |
| | |
| | |
| | |

Circuits de preses de corrent

Les preses de corrent s'agruparan en circuits segons els esquemes unifilars pertinents

Notes

- L'instal·lador realitzarà els plànols de detall del muntatge de la instal·lació per aprovació prèvia de la D.F.
- L'instal·lador realitzarà totes les proves oerintents i deixarà la instal·lació completament acabada i en perfecte funcionament.
- L'instal·lador es responsabilitzarà de que, en tot moment, la instal·lació per ell executada sigui correcta tant en normativa com en el seu funcionament.
- El contractista i/o l'instal·lador presentarà plànols de coordinació entre les diferents instal·lacions "prèvies a l'inici dels treballs" amb la finalitat de detectar possibles interferències o encreuaments que després perjudiqui l'estètic o el futur manteniment de les instal·lacions. Es realitzaran especialment plànols de muntants en el pati d'instal·lacions amb detalls de sortida dels mateixos; recorregut per cel·lars, recorreguts vistos en sostres, sales de màquines, etc. Aquests plànols s'han d'aprovar prèviament a la seva execució per la D.F.
- Plànol vàlid exclusivament per a instal·lacions.
- El pas de línies gràfic és esquemàtic; el traçat definitiu es marcarà a l'obra sota aprovació de la D.F.
- El pas d'instal·lacions en re diferents sectors d'incendi es relacionarà, segellarà per tal de garantir la compartimentació.

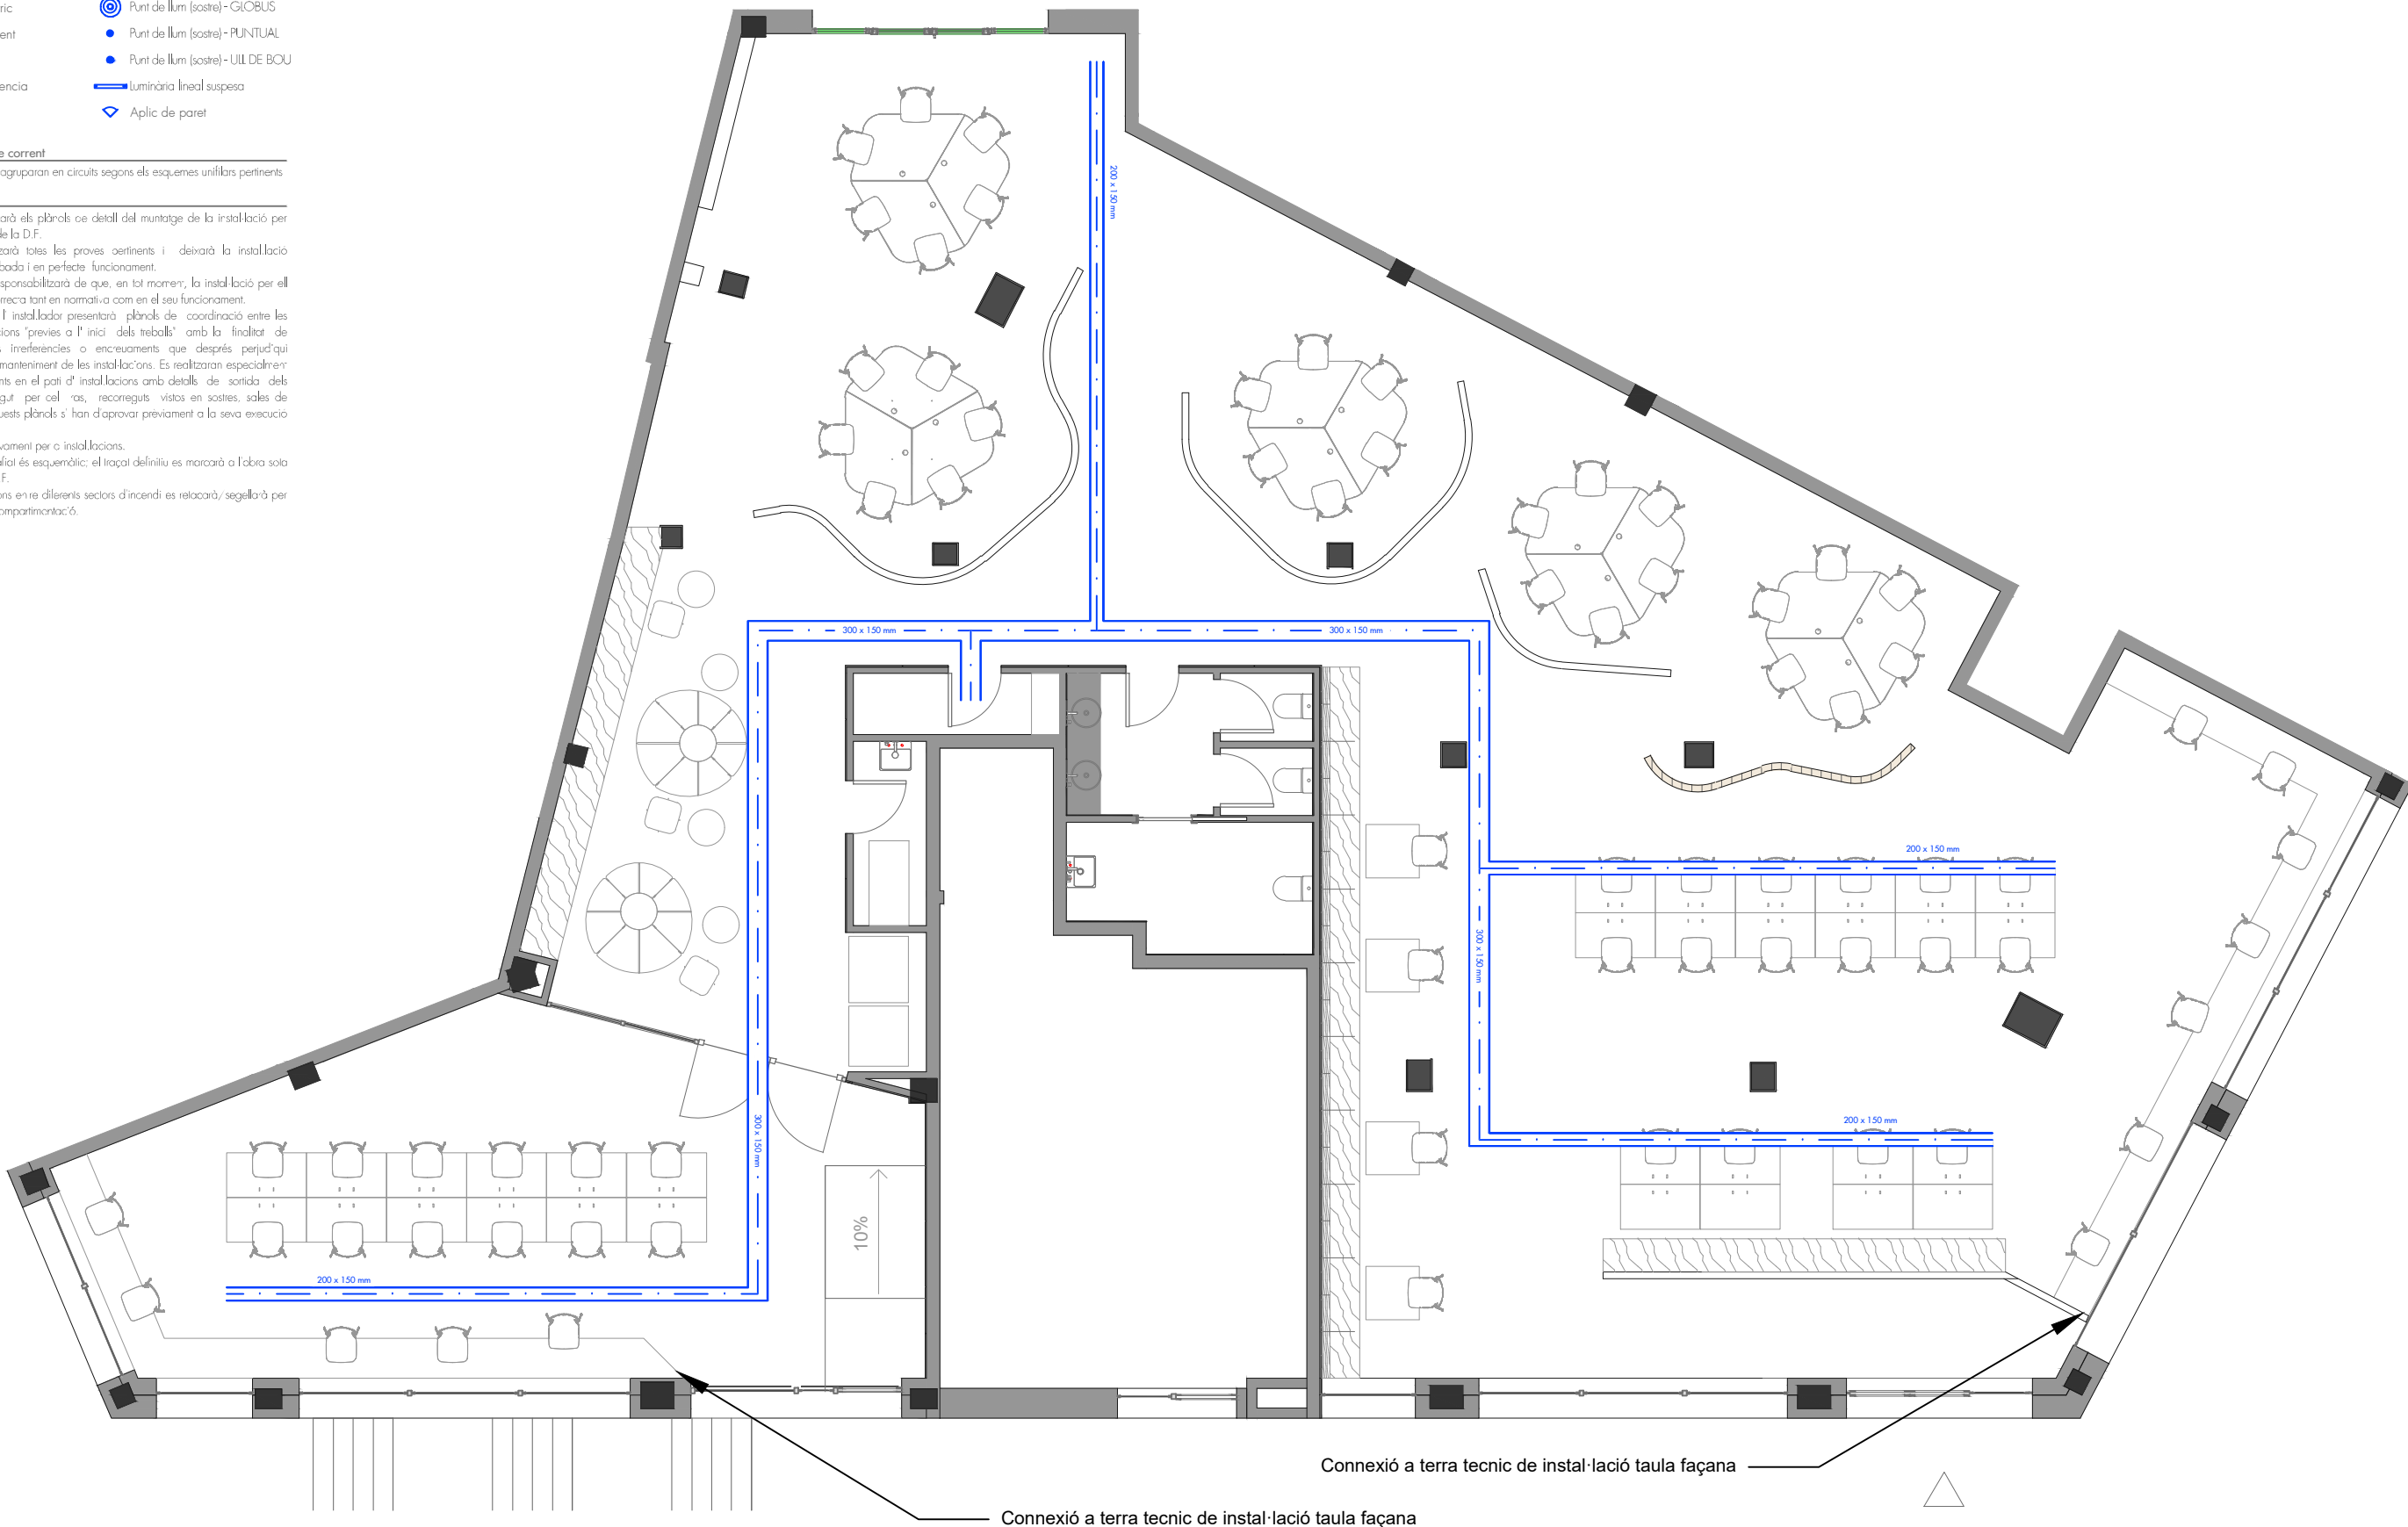

INSTAL·LACIONS ELÈCTRIQUES

LEGENDA (PLANTA)

	Quadre elèctric		Punt de llum (sostre) - GLOBUS
	Presa de corrent		Punt de llum (sostre) - PUNTUAL
	CA		Punt de llum (sostre) - ULL DE BOU
	Llum d'emergència		Luminària lineal suspesa
	Interruptor		Aplic de paret

Circuits de preses de corrent

Les preses de corrent s'agruparan en circuits segons els esquemes unifilars pertinents

Notes

- L'instal·lador realitzarà els plànols de detall del muntatge de la instal·lació per aprovació prèvia de la D.F.
- L'instal·lador realitzarà totes les proves oerintents i deixarà la instal·lació completament acabada i en perfecte funcionament.
- L'instal·lador es responsabilitzarà de que, en tot moment, la instal·lació per ell executada sigui correcta tant en normativa com en el seu funcionament.
- El contractista i/o l'instal·lador presentarà plànols de coordinació entre les diferents instal·lacions "prèvies a l'inici dels treballs" amb la finalitat de detectar possibles interferències o encreuaments que després perjudiqui l'estètic o el futur manteniment de les instal·lacions. Es realitzaran especialment plànols de muntants en el pati d'instal·lacions amb detalls de sortida dels mateixos; recorregut per cel·lars, recorreguts vistos en sostres, sales de màquines, etc. Aquests plànols s'han d'aprovar prèviament a la seva execució per la D.F.
- Plànol vàlid exclusivament per a instal·lacions.
- El pas de línies gràfic és esquemàtic; el traçat definitiu es marcarà a l'obra sota aprovació de la D.F.
- El pas d'instal·lacions en diferents sectors d'incendi es relacionarà, segellarà per tal de garantir la compartimentació.

NOTA: Cal ubicar tirador al interior del bany adaptat i avisador a l'exterior dels banys.



INSTAL·LACIONS ELÈCTRIQUES


LEGENDA (PLANTA)

Circuits de preses de corrent

Les preses de corrent s'agruparan en circuits segons els esquemes unifilars pertinents

Notes

- L'instal·lador realitzarà els plànols de detall del muntatge de la instal·lació per aprovació prèvia de la D.F.
- L'instal·lador realitzarà totes les proves oerintents i deixarà la instal·lació completament acabada i en perfecte funcionament.
- L'instal·lador es responsabilitzarà de que, en tot moment, la instal·lació per ell executada sigui correcta tant en normativa com en el seu funcionament.
- El contractista i/o l'instal·lador presentarà plànols de coordinació entre les diferents instal·lacions "previes a l'inici dels treballs" amb la finalitat de detectar possibles interferències o encreuaments que després perjudiqui l'estètic o el futur manteniment de les instal·lacions. Es realitzaran especialment plànols de muntants en el pati d'instal·lacions amb detalls de sortida dels mateixos; recorregut per cel·lars, recorreguts vistos en sostres, sales de màquines, etc. Aquests plànols s'han d'aprovar prèviament a la seva execució per la D.F.
- Plànol vàlid exclusivament per a instal·lacions.
- El pas de línies gràfic és esquemàtic; el traçat definitiu es marcarà a l'obra sota aprovació de la D.F.
- El pas d'instal·lacions en re diferents sectors d'incendi es relacionarà, segellarà per tal de garantir la compartimentació.

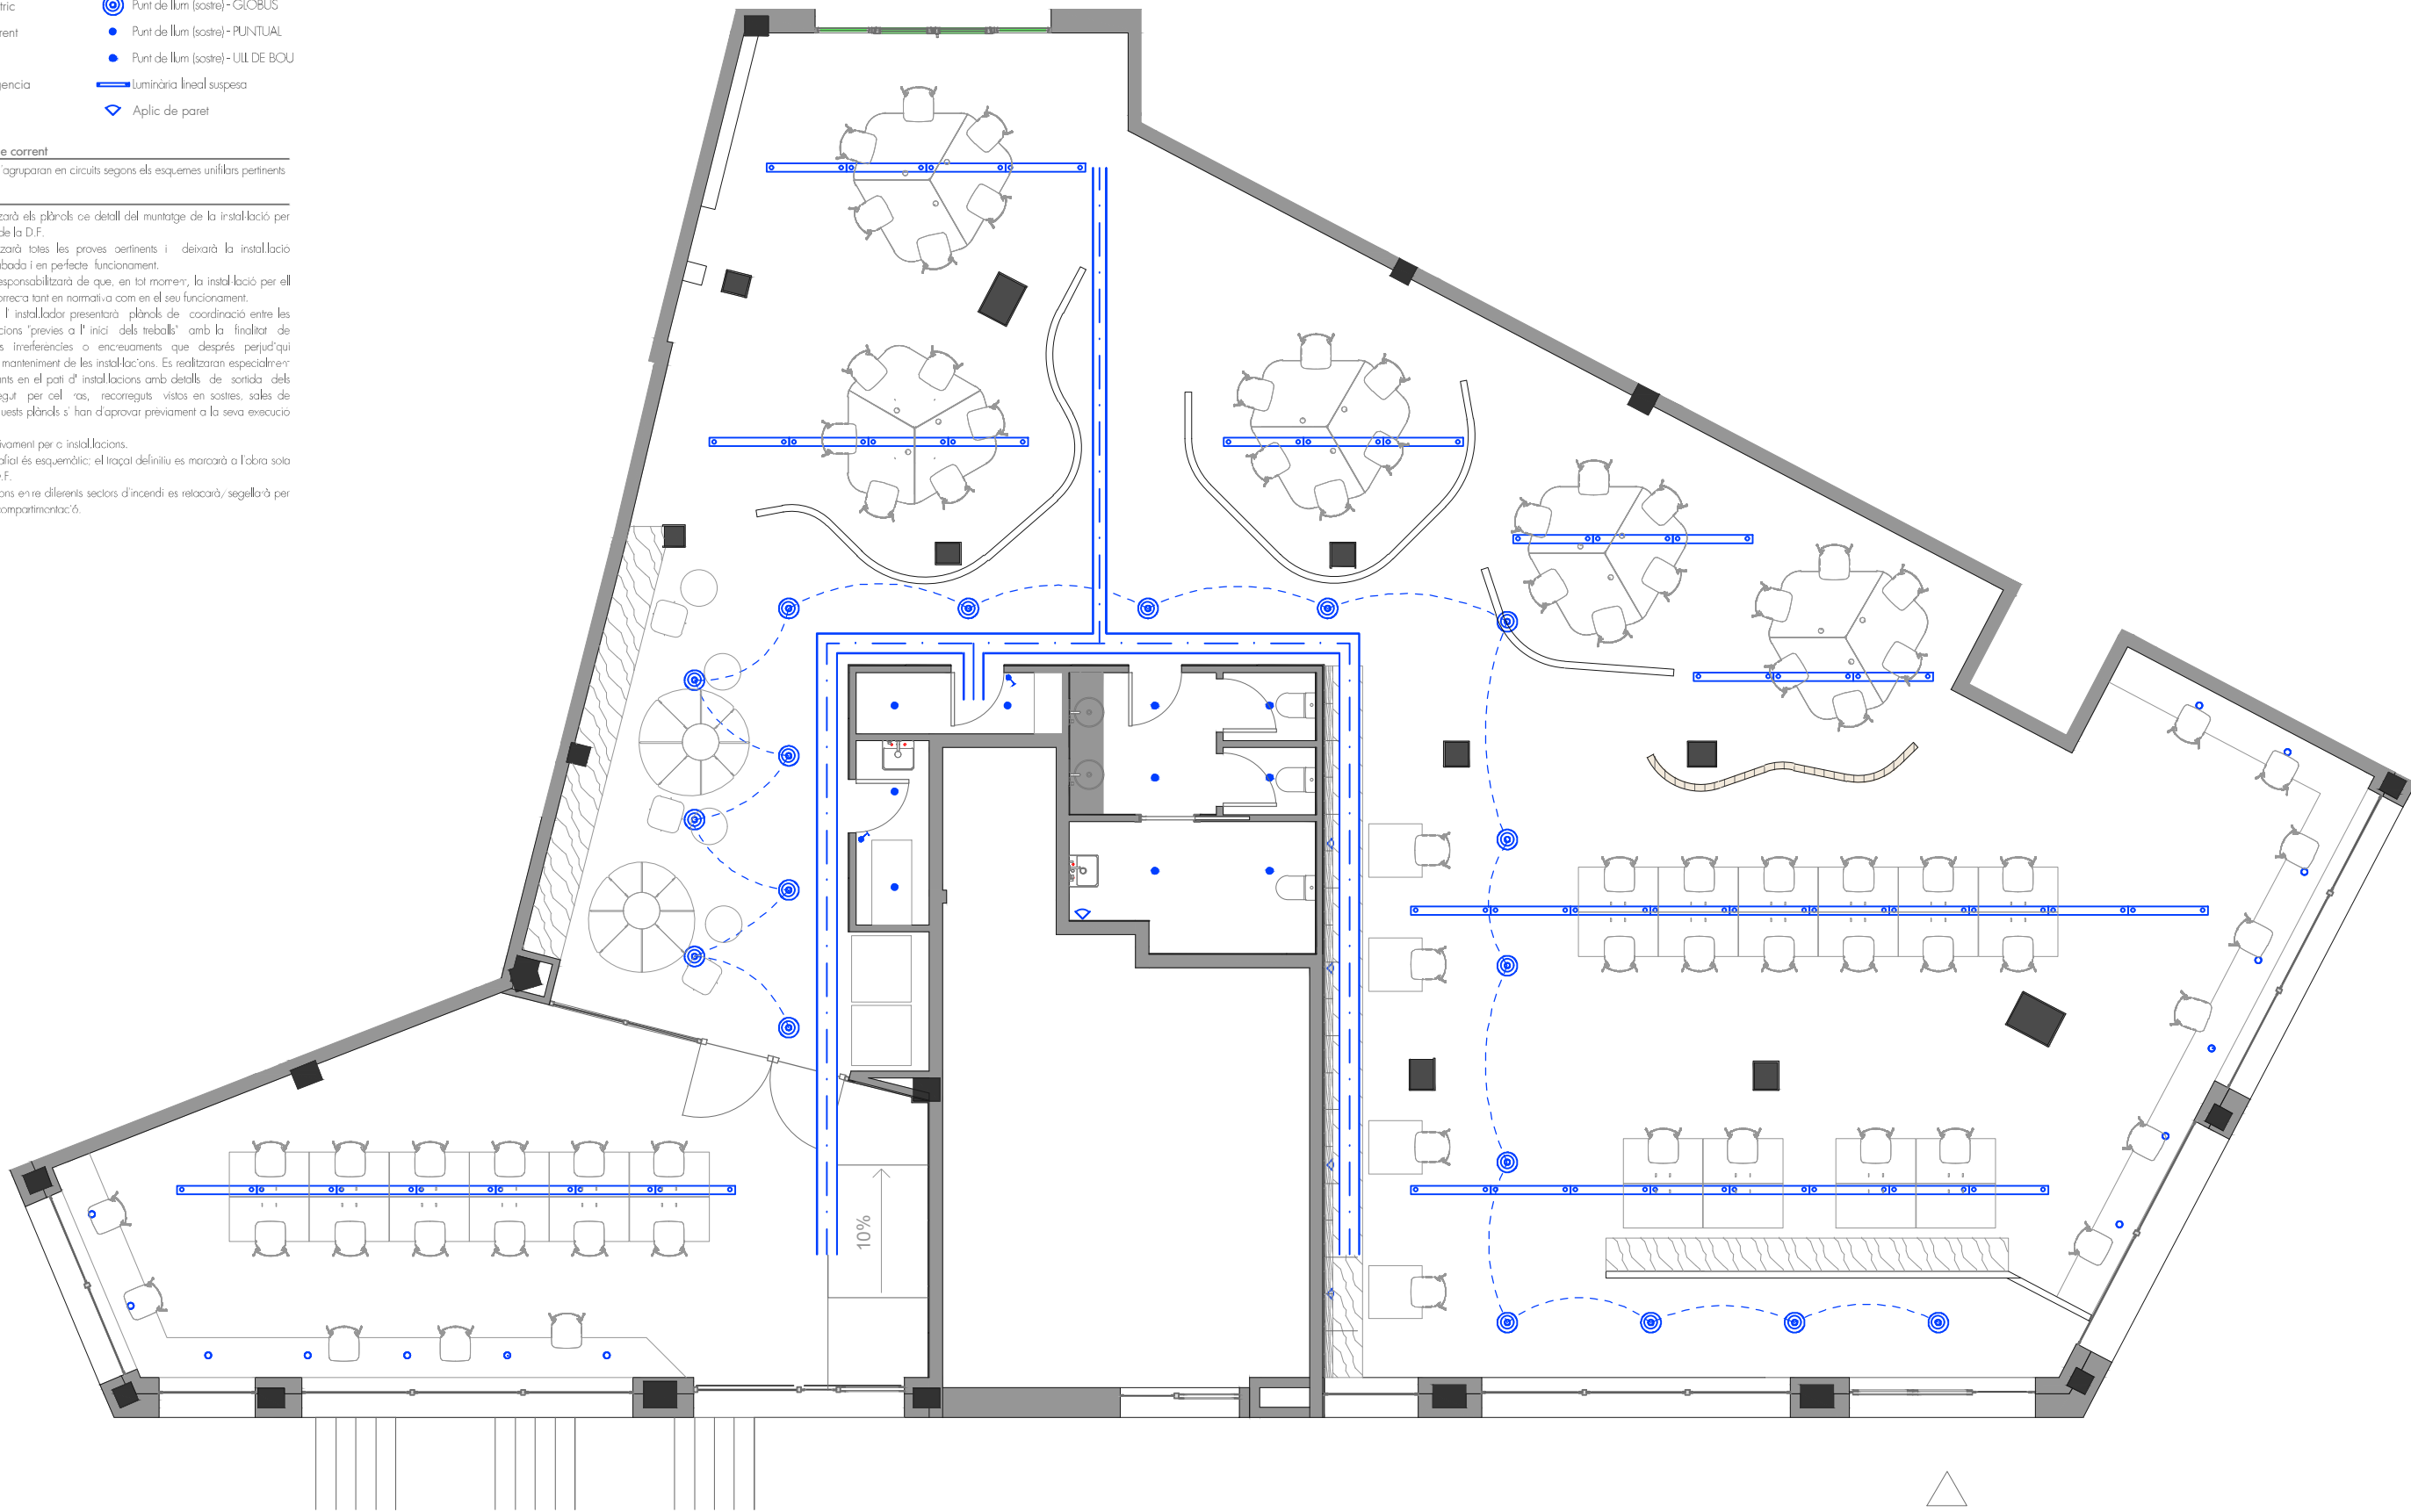

ENRIC ROJO ARQUITECTURA

n.72735 COAC
C/Corts 31, Baixos 08911, Badalona, Barcelona.
622.421.089 - estudi@enricrojo.com

Projecte
ADECUACIÓ DE LOCAL COM A SALA D'ESTUDIS
Ubicació
PLAÇA JULIÀ MINGUELL 1 BAIXOS, BADALONA

Data
14/11/2025
Estat
PROJECTE EXECUTIU

Nº
Autor:
ENRIC ROJO XICART


Promotor:
AJUNTAMENT DE
BADALONA

Planol
INSTAL·LACIONS - ELECTRICITAT
IL·LUMINACIÓ (nivell sostre)

Nº
Escala
1:100 (A3)

I.E-01

Cuadro General de
Mando y Proteccion

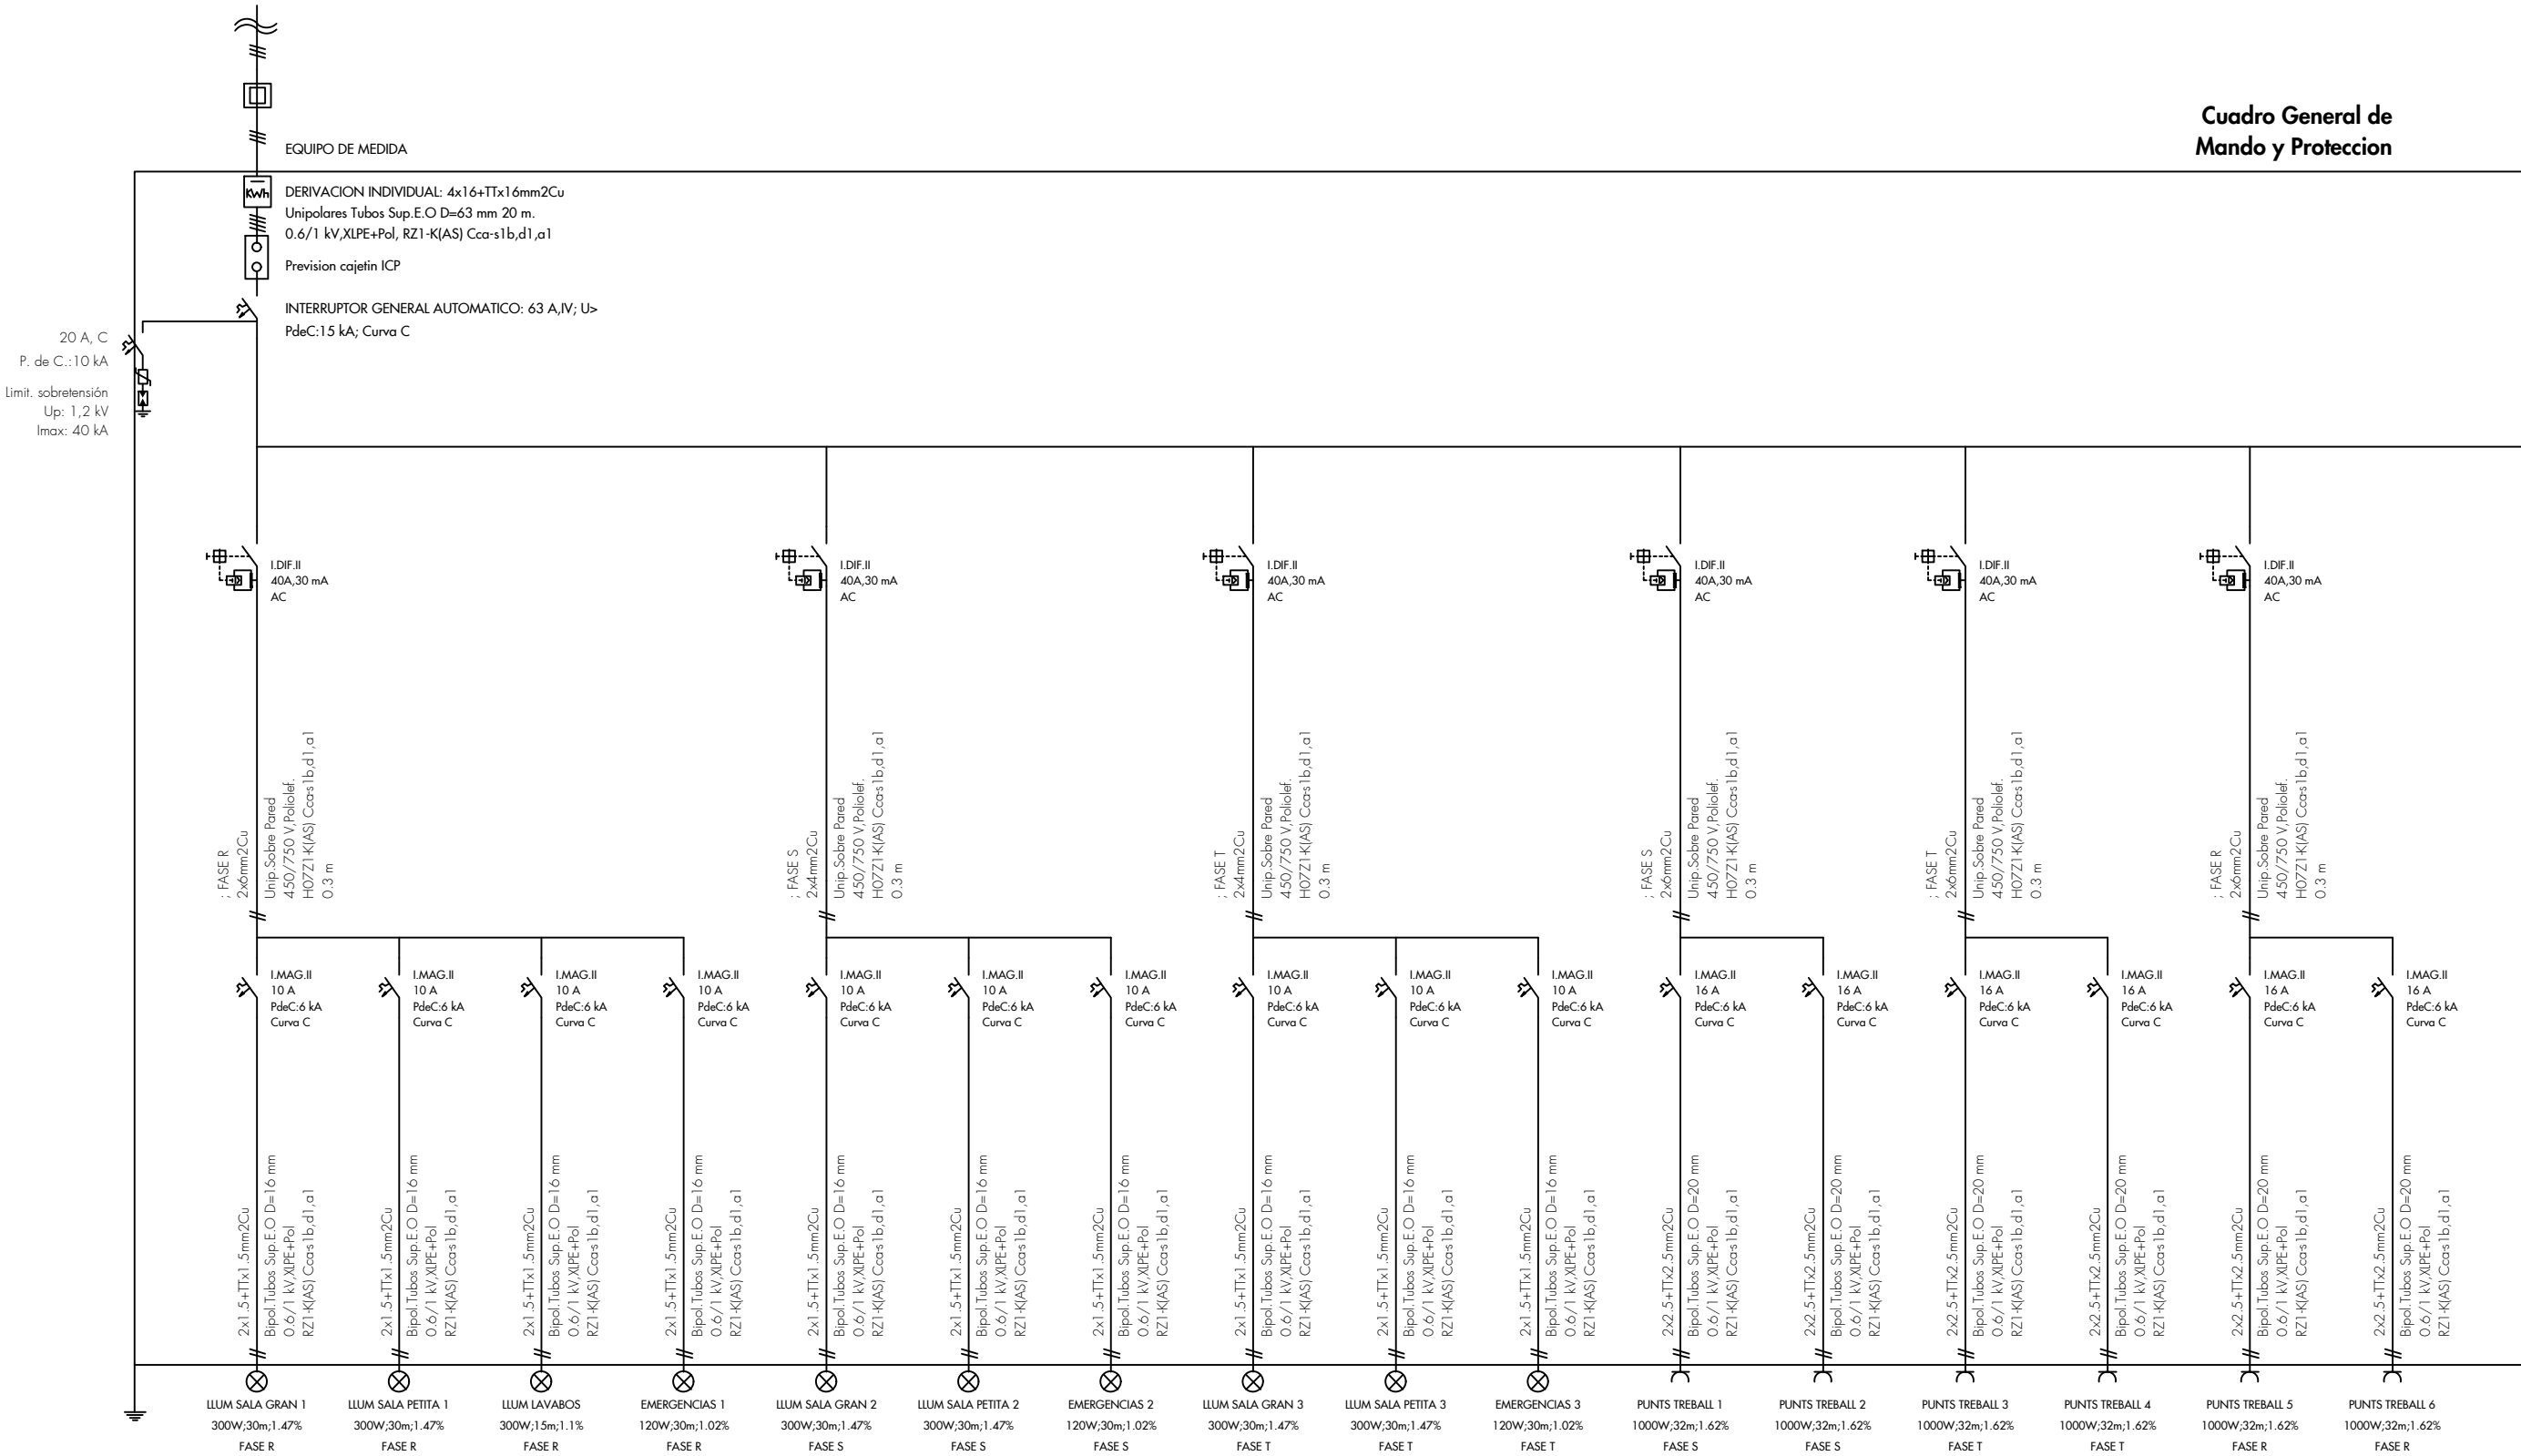

lLEGGENDA ELECTRICITAT

- INTERRUPTOR AUTOMÀTIC
- INTERRUPTOR DIFERENCIAL
- LÍNIA TRIFÀSICA
- LÍNIA MONOFÀSICA
- LÍNIA DE PRESA DE TERRA

NOTA SUBMINISTRAMENT

L'INSTAL·LADOR COMPROVARÀ AMB LA COMPANYIA LES CONDICIONS DE LA XARXA I EL COMPTADOR EXISTENT REFERENTS A TENSIÓ, SECCIÓ I CARACTERÍSTIQUES DEL SUBMINISTRAMENT ACTUAL PER COMPARAR AMB LES PREVISTES I NECESSÀRIES ABANS DE COMENÇAR A EXECUTAR LA INSTAL·LACIÓ. EN EL CAS QUE LES CONDICIONS DE LA XARXA SIGUIN DIFERENTS QUE LES PREVISTES EN PROJECTE ES CONSULTARÀ AMB LA D.F.


NOTES GENERALS

- L'INSTAL·LADOR REALITZARÀ ELS PLÀNOLS DE DETALL DEL MUNTATGE DE LA INSTAL·LACIÓ AMB APROVACIÓ PRÈVIA DE LA D.F.
- L'INSTAL·LADOR REALITZARÀ TOTES LES PROVES PERTINENTS I DEIXARÀ LA INSTAL·LACIÓ COMPLETAMENT ACABADA I EN PERFECTE FUNCIONAMENT.
- L'INSTAL·LADOR ES RESPONSABILITZARÀ QUE, EN TOT MOMENT, LA INSTAL·LACIÓ EXECUTADA SIGUI CORRECTE TANT EN NORMATIVA COM EN EL SEU FUNCIONAMENT.
- PLA VÀLID EXCLUSIVAMENT PER A INSTAL·LACIONS. EL PAS DE LÍNIES GRAFIAT ÉS ESQUEMÀTIC; EL TRAÇAT DEFINITIU ES MARCARÀ EN OBRA SOTA APROVACIÓ DE L'D.F.
- EL CONTRACTISTA I / O L'INSTAL·LADOR PRESENTARÀ PLÀNOLS DE COORDINACIÓ ENTRE LES DIFERENTS INSTAL·LACIONS "PRÈVIES A L'INICI DELS TREBALLS" PER TAL DE DETECTAR POSSIBLES INTERFERÈNCIES O CREUS QUE DESPRÉS PERJUDICUIN L'ESTÈTICA O EL FUTUR MANTENIMENT DE LES INSTAL·LACIONS. ES REALITZARAN ESPECIALMENT PLÀNOLS D'MUNTANTS AL PATI D'INSTAL·LACIONS AMB DETALLS DE SORTIDA DELS MATEIXOS; RECORREGUT PER CEL RAS, RECORREGUTS VISTOS A SOSTRES, SALES DE MÀQUINES, ETC. AQUESTS PLÀNOLS ELS HAN DE SER APROVATS PRÈVI A LA SEVA EXECUCIÓ PER LA D.F.

NOTA

- EL QUADRE DE COMANDAMENT I PROTECCIÓ, AIXÍ COM LA CAIXA DEL ICP-M, S'INSTAL·LARAN A UNA ALTURA COMPRESA ENTRE 1,40 I 2,00m. RESPECTE EL NIVELL DE PAVIMENT.
- ELS QUADRES S'HAN DE DIMENSIONAR EN ESPAI I ELEMENTS BÀSICS PER AMPLIAR LA SEVA CAPACITAT EN UN 30% DE LA PREVISTA INICIALMENT.
- ELS CABLES ELÈCTRICS UTILITZATS HAURAN DE SER DE LA CATEGORIA DE NO PROPAGADORS DE L'INCENDI I AMB EMISSIÓ DE FUMS I OPACITAT REDUÏDES. TUBS NO PROPAGADORS DE LA FLAMA. AÏLLAMENT DE XLPE.
- L'INSTAL·LADOR DEBERA COMPROVAR QUE LES MESURES EXTERIORS DELS QUADRES ESTAN EN RELACIÓ AMB LES DELS ESPAIS ON HAURAN ESTAR SITUATS.
- L'INSTAL·LADOR DEBERA VERIFICAR LES CARACTERÍSTIQUES DELS EQUIPS QUE S'ALIMENTEN DELS QUADRES PER ASSEGURAR QUE EL CALIBRAT DE LES PROTECCIONS I EL DIMENSIONAT DE LES CONNEXIONS SÓN ELS ADEQUATS.

Cuadro General de Mando y Proteccion

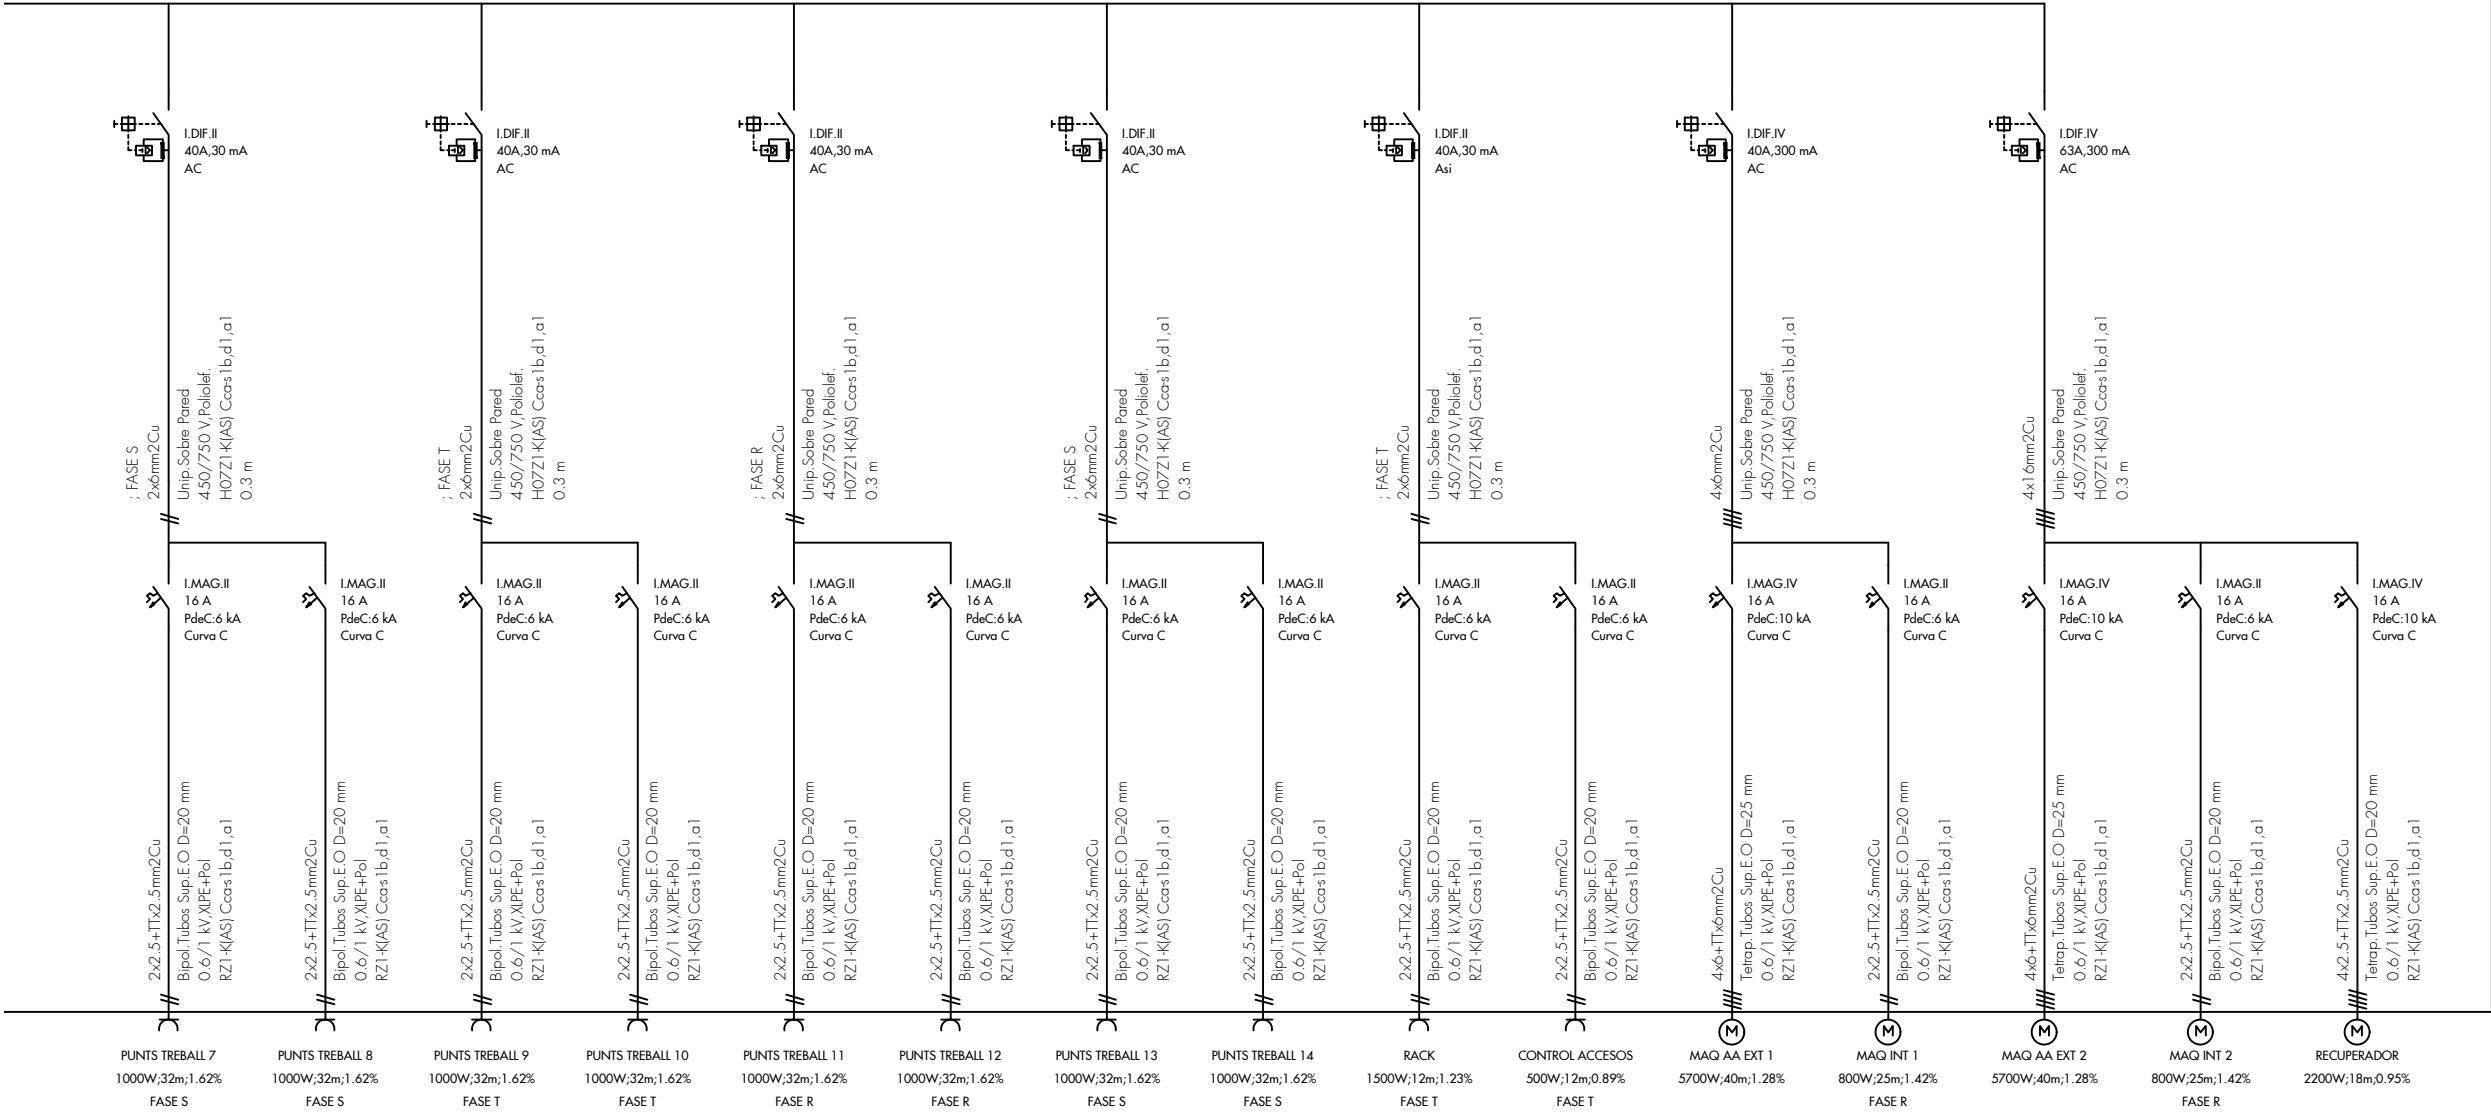

LLEGENDA ELECTRICITAT

- INTERRUPTOR AUTOMÀTIC
- INTERRUPTOR DIFERENCIAL
- LÍNIA TRIFÀSICA
- LÍNIA MONOFÀSICA
- LÍNIA DE PRESA DE TERRA

NOTA SUBMINISTRAMENT


L'INSTAL·LADOR COMPROVARÀ AMB LA COMPANYIA LES CONDICIONS DE LA XARXA I EL COMPTADOR EXISTENT REFERENTS A TENSIÓ, SECCIÓ I CARACTERÍSTIQUES DEL SUBMINISTRAMENT ACTUAL PER COMPARAR AMB LES PREVISTES I NECESSÀRIES ABANS DE COMENÇAR A EXECUTAR LA INSTAL·LACIÓ. EN EL CAS QUE LES CONDICIONS DE LA XARXA SIGUIN DIFERENTS QUE LES PREVISTES EN PROJECTE ES CONSULTARÀ AMB LA D.F.

NOTES GENERALS

- L'INSTAL·LADOR REALITZARÀ ELS PLÀNOLS DE DETALL DEL MUNTATGE DE LA INSTAL·LACIÓ AMB APROVACIÓ PRÈVIA DE LA D.F.
- L'INSTAL·LADOR REALITZARÀ TOTES LES PROVES PERTINENTS I DEIXARÀ LA INSTAL·LACIÓ COMPLETAMENT ACABADA I EN PERFECTE FUNCIONAMENT.
- L'INSTAL·LADOR ES RESPONSABILITZARÀ QUE, EN TOT MOMENT, LA INSTAL·LACIÓ EXECUTADA SIGUI CORRECTE TANT EN NORMATIVA COM EN EL SEU FUNCIONAMENT.
- PLA VÀLID EXCLUSIVAMENT PER A INSTAL·LACIONS. EL PAS DE LÍNIES GRAFIAT ÉS ESQUEMÀTIC; EL TRAÇAT DEFINITIU ES MARCARÀ EN OBRA SOTA APROVACIÓ DE L'D.F.
- EL CONTRACTISTA I / O L'INSTAL·LADOR PRESENTARÀ PLÀNOLS DE COORDINACIÓ ENTRE LES DIFERENTS INSTAL·LACIONS "PRÈVIES A L'INICI DELS TREBALLS" PER TAL DE DETECTAR POSSIBLES INTERFERÈNCIES O CREUS QUE DESPRÉS PERJUDICUIN L'ESTÈTICA O EL FUTUR MANTENIMENT DE LES INSTAL·LACIONS. ES REALITZARAN ESPECIALMENT PLÀNOLS D'MUNTANTS AL PATI D'INSTAL·LACIONS AMB DETALLS DE SORTIDA DELS MATEIXOS; RECORREGUT PER CEL RAS, RECORREGUTS VISTOS A SOSTRES, SALES DE MÀQUINES, ETC. AQUESTS PLÀNOLS ELS HAN DE SER APROVATS PRÈVIA A LA SEVA EXECUCIÓ PER LA D.F.

NOTA

- EL QUADRE DE COMANDAMENT I PROTECCIÓ, AIXÍ COM LA CAIXA DEL ICP-M, S'INSTAL·LARAN A UNA ALTURA COMPRESA ENTRE 1,40 I 2,00m. RESPECTE EL NIVELL DE PAVIMENT.
- ELS QUADRES S'HAN DE DIMENSIONAR EN ESPAI I ELEMENTS BÀSICS PER AMPLIAR LA SEVA CAPACITAT EN UN 30% DE LA PREVISTA INICIALMENT.
- ELS CABLES ELÈCTRICS UTILITZATS HAURAN DE SER DE LA CATEGORIA DE NO PROPAGADORS DE L'INCENDI I AMB EMISSIÓ DE FUMS I OPACITAT REDUÏDES. TUBS NO PROPAGADORS DE LA FLAMA. AÏLLAMENT DE XLPE.
- L'INSTAL·LADOR DEBERA COMPROVAR QUE LES MESURES EXTERIORS DELS QUADRES ESTAN EN RELACIÓ AMB LES DELS ESPAIS ON HAURAN ESTAR SITUATS.
- L'INSTAL·LADOR DEBERA VERIFICAR LES CARACTERÍSTIQUES DELS EQUIPS QUE S'ALIMENTEN DELS QUADRES PER ASSEGURAR QUE EL CALIBRAT DE LES PROTECCIONS I EL DIMENSIONAT DE LES CONNEXIONS SÓN ELS ADEQUATS.

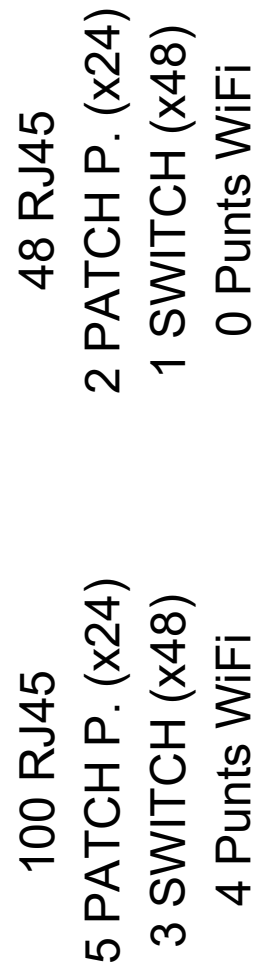

INSTAL·LACIONS DE FONTANERIA

LLEGENDA (PLANTA)

- Cananada d'aigua freda sanitària AFS

— Cananada d'aigua calenta sanitària ACS

✂ Clau d'abonat

✂ Clau de local humit AFS

➡ Consum AFS

⚡ Termo electric (ubicat en fals sostre)
- Cananada de retorn del circuit secundari

— Cananada d'impulsió del circuit secundari

⬛ Muntant AFS-ACS

✂ Clau de local humit ACS


➡ Consum AFS i ACS

NOTA 1

Diàmetres utilitzats en la instal·lació interior	Materials utilitzats per a les canonades
16mm Aigüera (Fr)	Muntant i instal·lació interior
16mm Duxa (Du)	Tub de polietilè reticulat (PE-X)
16mm Lavabo (Lv)	sèrie 5, PN=6 atm, segons UNE-EN ISO 15875-2
16mm Rentavaixel·la domèstica (Lvd)	Aïllament tèrmic (A.C.S.)
16mm Vòter amb cisterna (Sd)	Camisa aïllant d'escuma elastomèrica
20mm Rentadora domèstica (La)	

NOTA 2

- Les canonades s'oïllaran segons taula adjunta. En trams empotrats les canonades s'envainaran en tub corrugat i es protegiran amb mínim 1 cm. de morter
- Es col·locaran dilatadors i lles de dilatació a les canonades amb les distàncies següents:
canonades de coure: cada 1,5m.
canonades de ferro: cada 20
- Es dissenyaran i calcularan les lles segons UNE-100156.
- Es col·locaran les canonades amb una pendent mínima del 0,2% en trams horitzontals en direcció ascendent cap al purgador d'aire més proper i en el sentit de circulació del fluid.
- Es segellaran els passos de canonades en travessar diferents sectors d'incendis.
- Els diàmetres especificats als plànols (DN) son diàmetres interiors.
- L'instal·lador realitzarà els plànols de detall del muntatge de la instal·lació per aprovació prèvia de la DF.
- L'instal·lador realitzarà totes les proves pertinents i deixarà la instal·lació completament acabada i en perfecte funcionament.
- L'instal·lador es responsabilitzarà de que, en tot moment, la instal·lació per ell executada sigui correcta tant en normativa com en el seu funcionament.
- El contractista i/o l'instal·lador presentarà plànols de coordinació entre les diferents instal·lacions "prèvies a l'inici dels treballs" amb la finalitat de detectar possibles interferències o encreuaments que després perjudiqui l'estètica o el futur manteniment de les instal·lacions. es realitzaran especialment plànols de muntants en el pati d'instal·lacions amb detalls de sortida dels mateixos; recorregut per cel·las, recorreguts viatsos en sostres, sales de màquines, etc. aquests plànols s'han d'aprovar prèviament a la seva execució per la DF.
- Plànol vàlid exclusivament per a instal·lacions. el pas de línies grafiat és esquemàtic; el traçat definitiu es marcarà a l'obra sola aprovació de la DF.

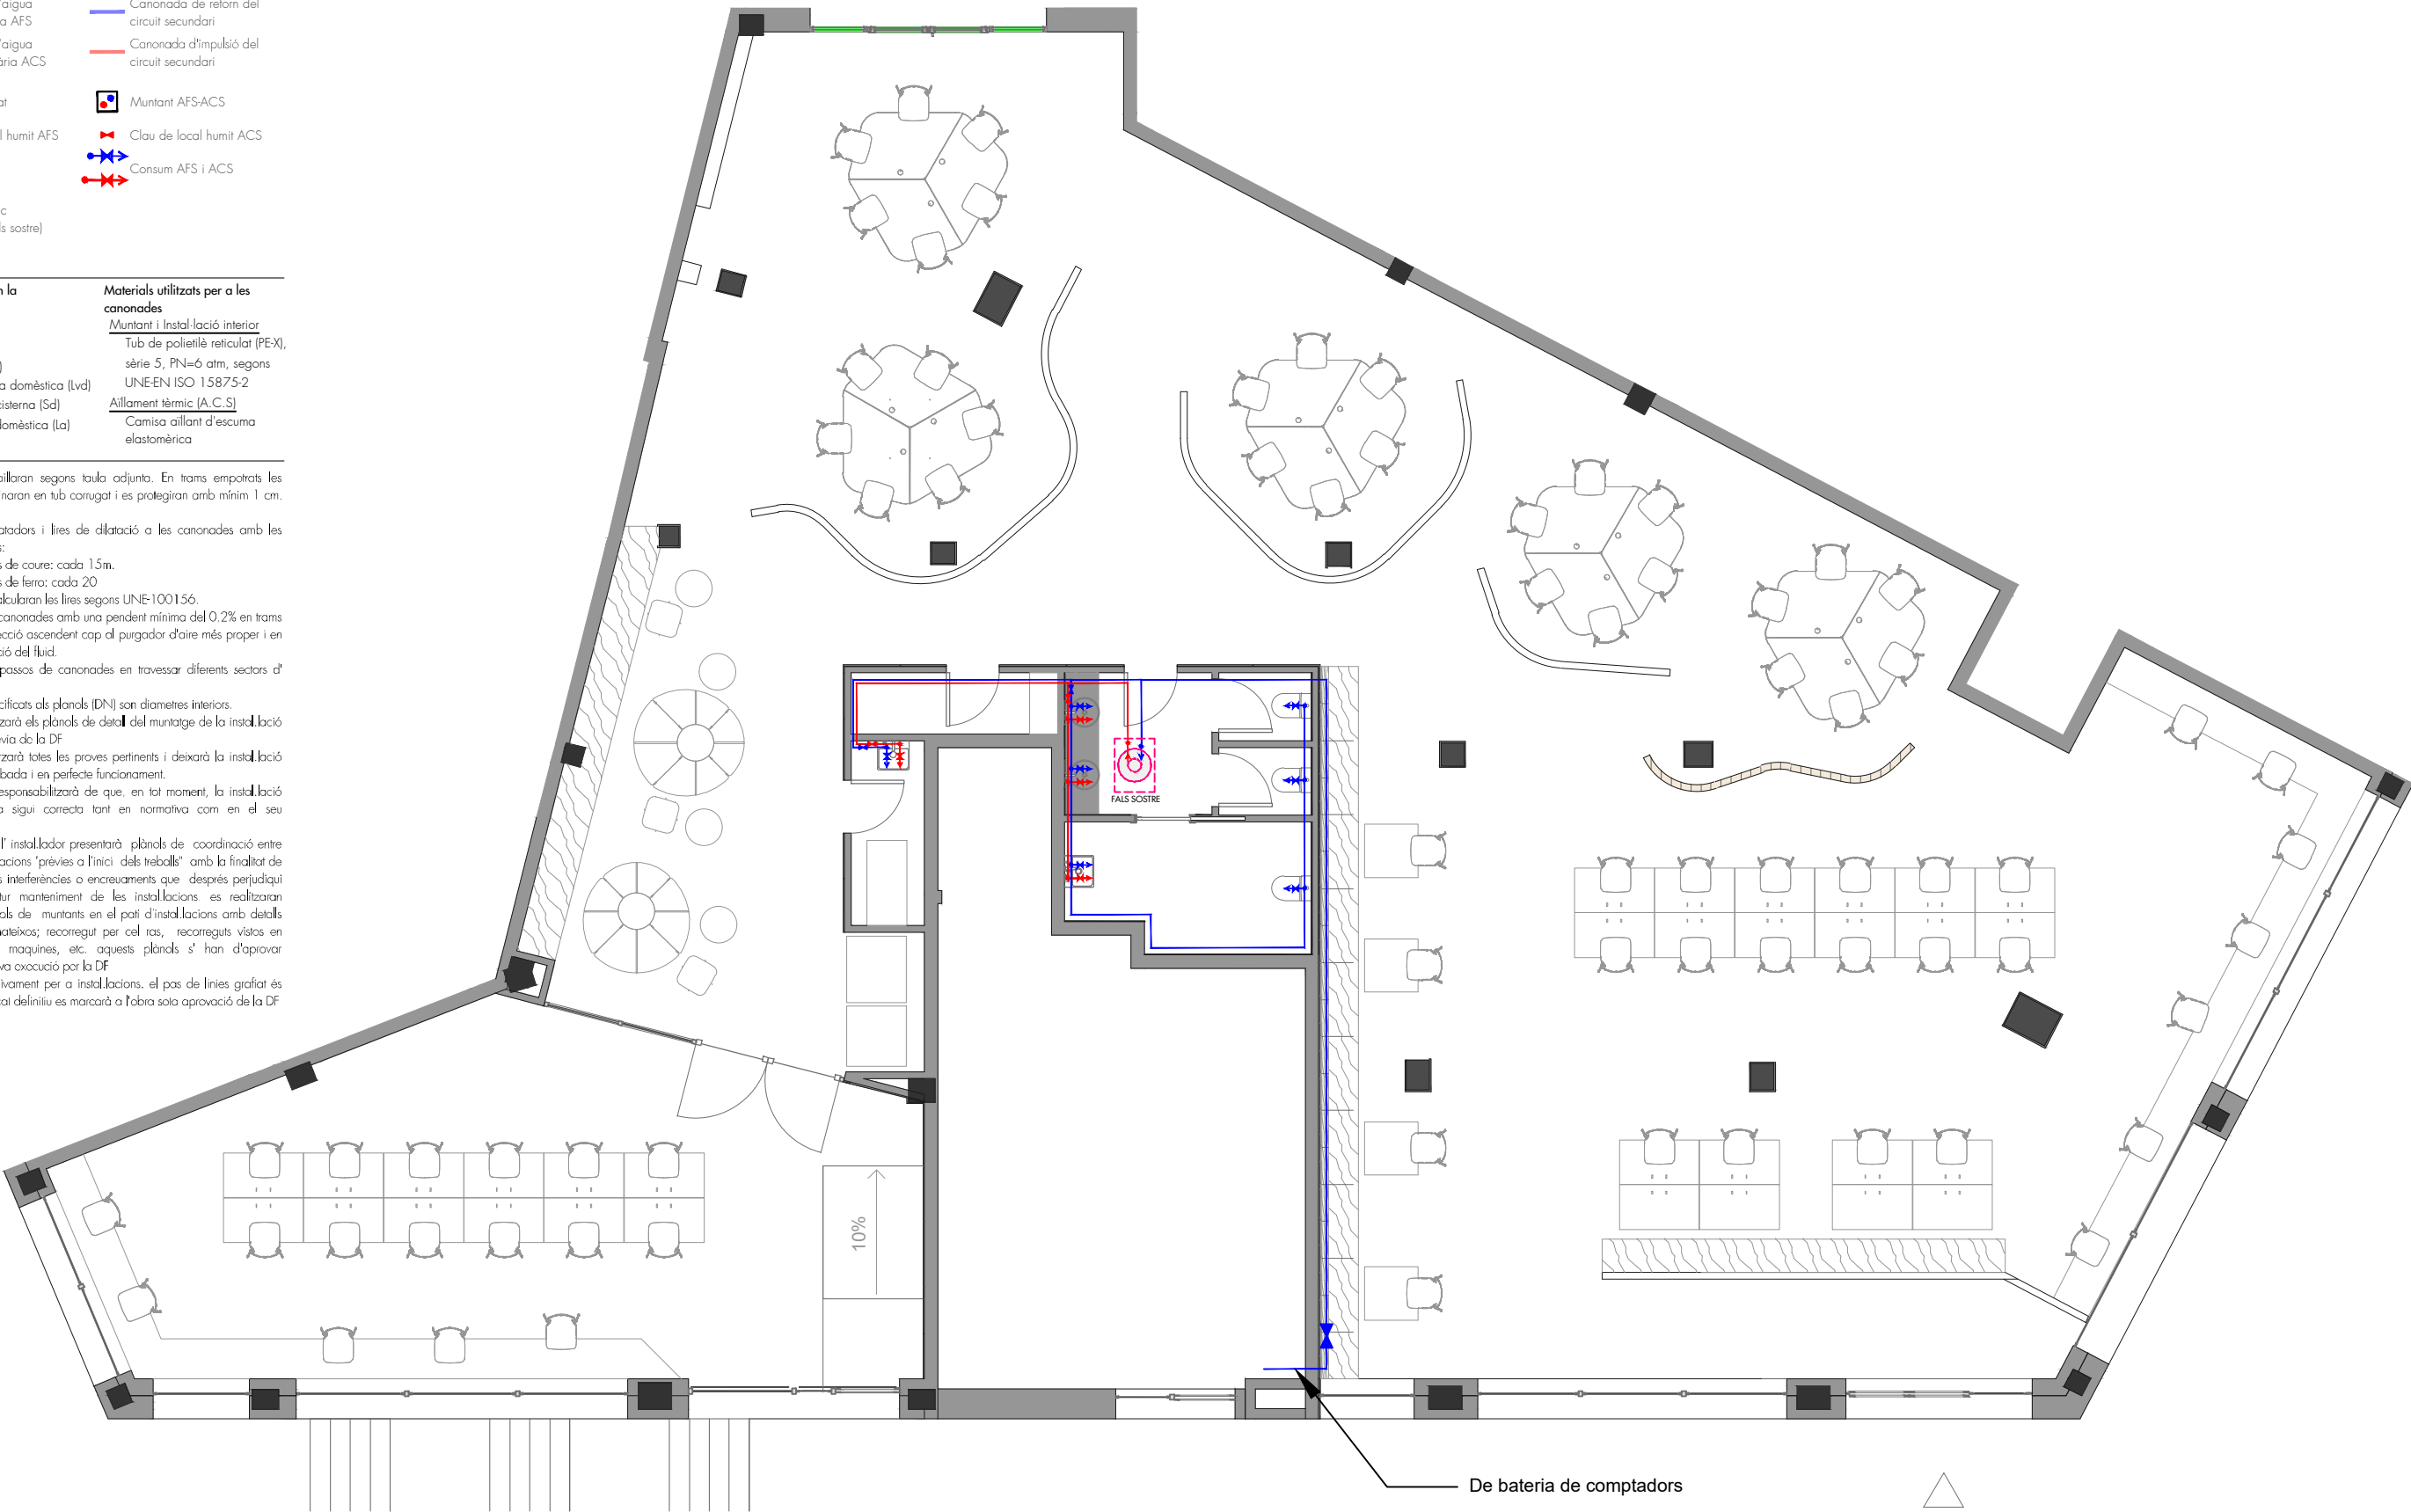


INSTAL·LACIONS DE SANEJAMENT

LLEGENDA (PLANTA)

CONDUITE DE PLUVIALS (secció segons plànol) CONDUITE DE RESIDUALS (secció segons plànol)

NOTA 1 - Collarins intumescents CANVI DE SECTOR D'INCENDI

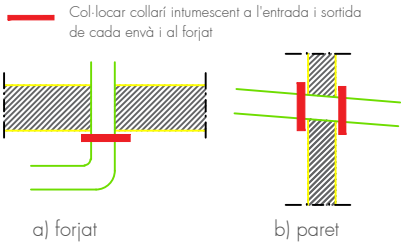

NOTA 1 - Diàmetres utilitzats en la instal·lació interior

PETITA EVACUACIÓ	Ø (en mm)
Lavabo	40
Bidet	40
Banyera	50
Lavabo+Bidet	75
Lavabo+Banyera	75
Lavabo+Bidet+Banyera	75
Pica	40
Rentaplats (Independent i directe al baixant)	50
Safareig	40
Rentadora (Independent i directe al baixant)	50
Pica+Safareig	75
Inodor (Independent i directe al baixant)	110
Dutxa	50
Lavabo+Dutxa	75
Abocador	125

NOTA 2

MATERIAL XARXA SANEJAMENT:


Tub de POLIPROPILE, tipus POLO-KAL i segons UNE EN 1451, Unions i accessoris encolats del mateix material o amb junta elàstica preferentment. Tub de PVC de paret massisa segons UNE EN 1329. Comportament al foc M1. Es col·locarà un maneguet o collarí intumescents en tubs plàstics quan travessin diferents sectors d'incendi, per tal d'assegurar la compartimentació, de EI segons el sector més desfavorable.

BAIXANTS:

Sistema de ventilació primària format per la prolongació del propi baixant fins a coberta. Altura H = 50cm per sobre de qualsevol obertura en un r = 6m i H min = 2m en cobertes transitables i 1,3m en cobertes no transitables.

COLLECTORS:

Penjats del sostre de la planta soterrani/Enterrats. Ø < 160mm Tub de PP Ø > 160mm Tub de PVC de paret massisa

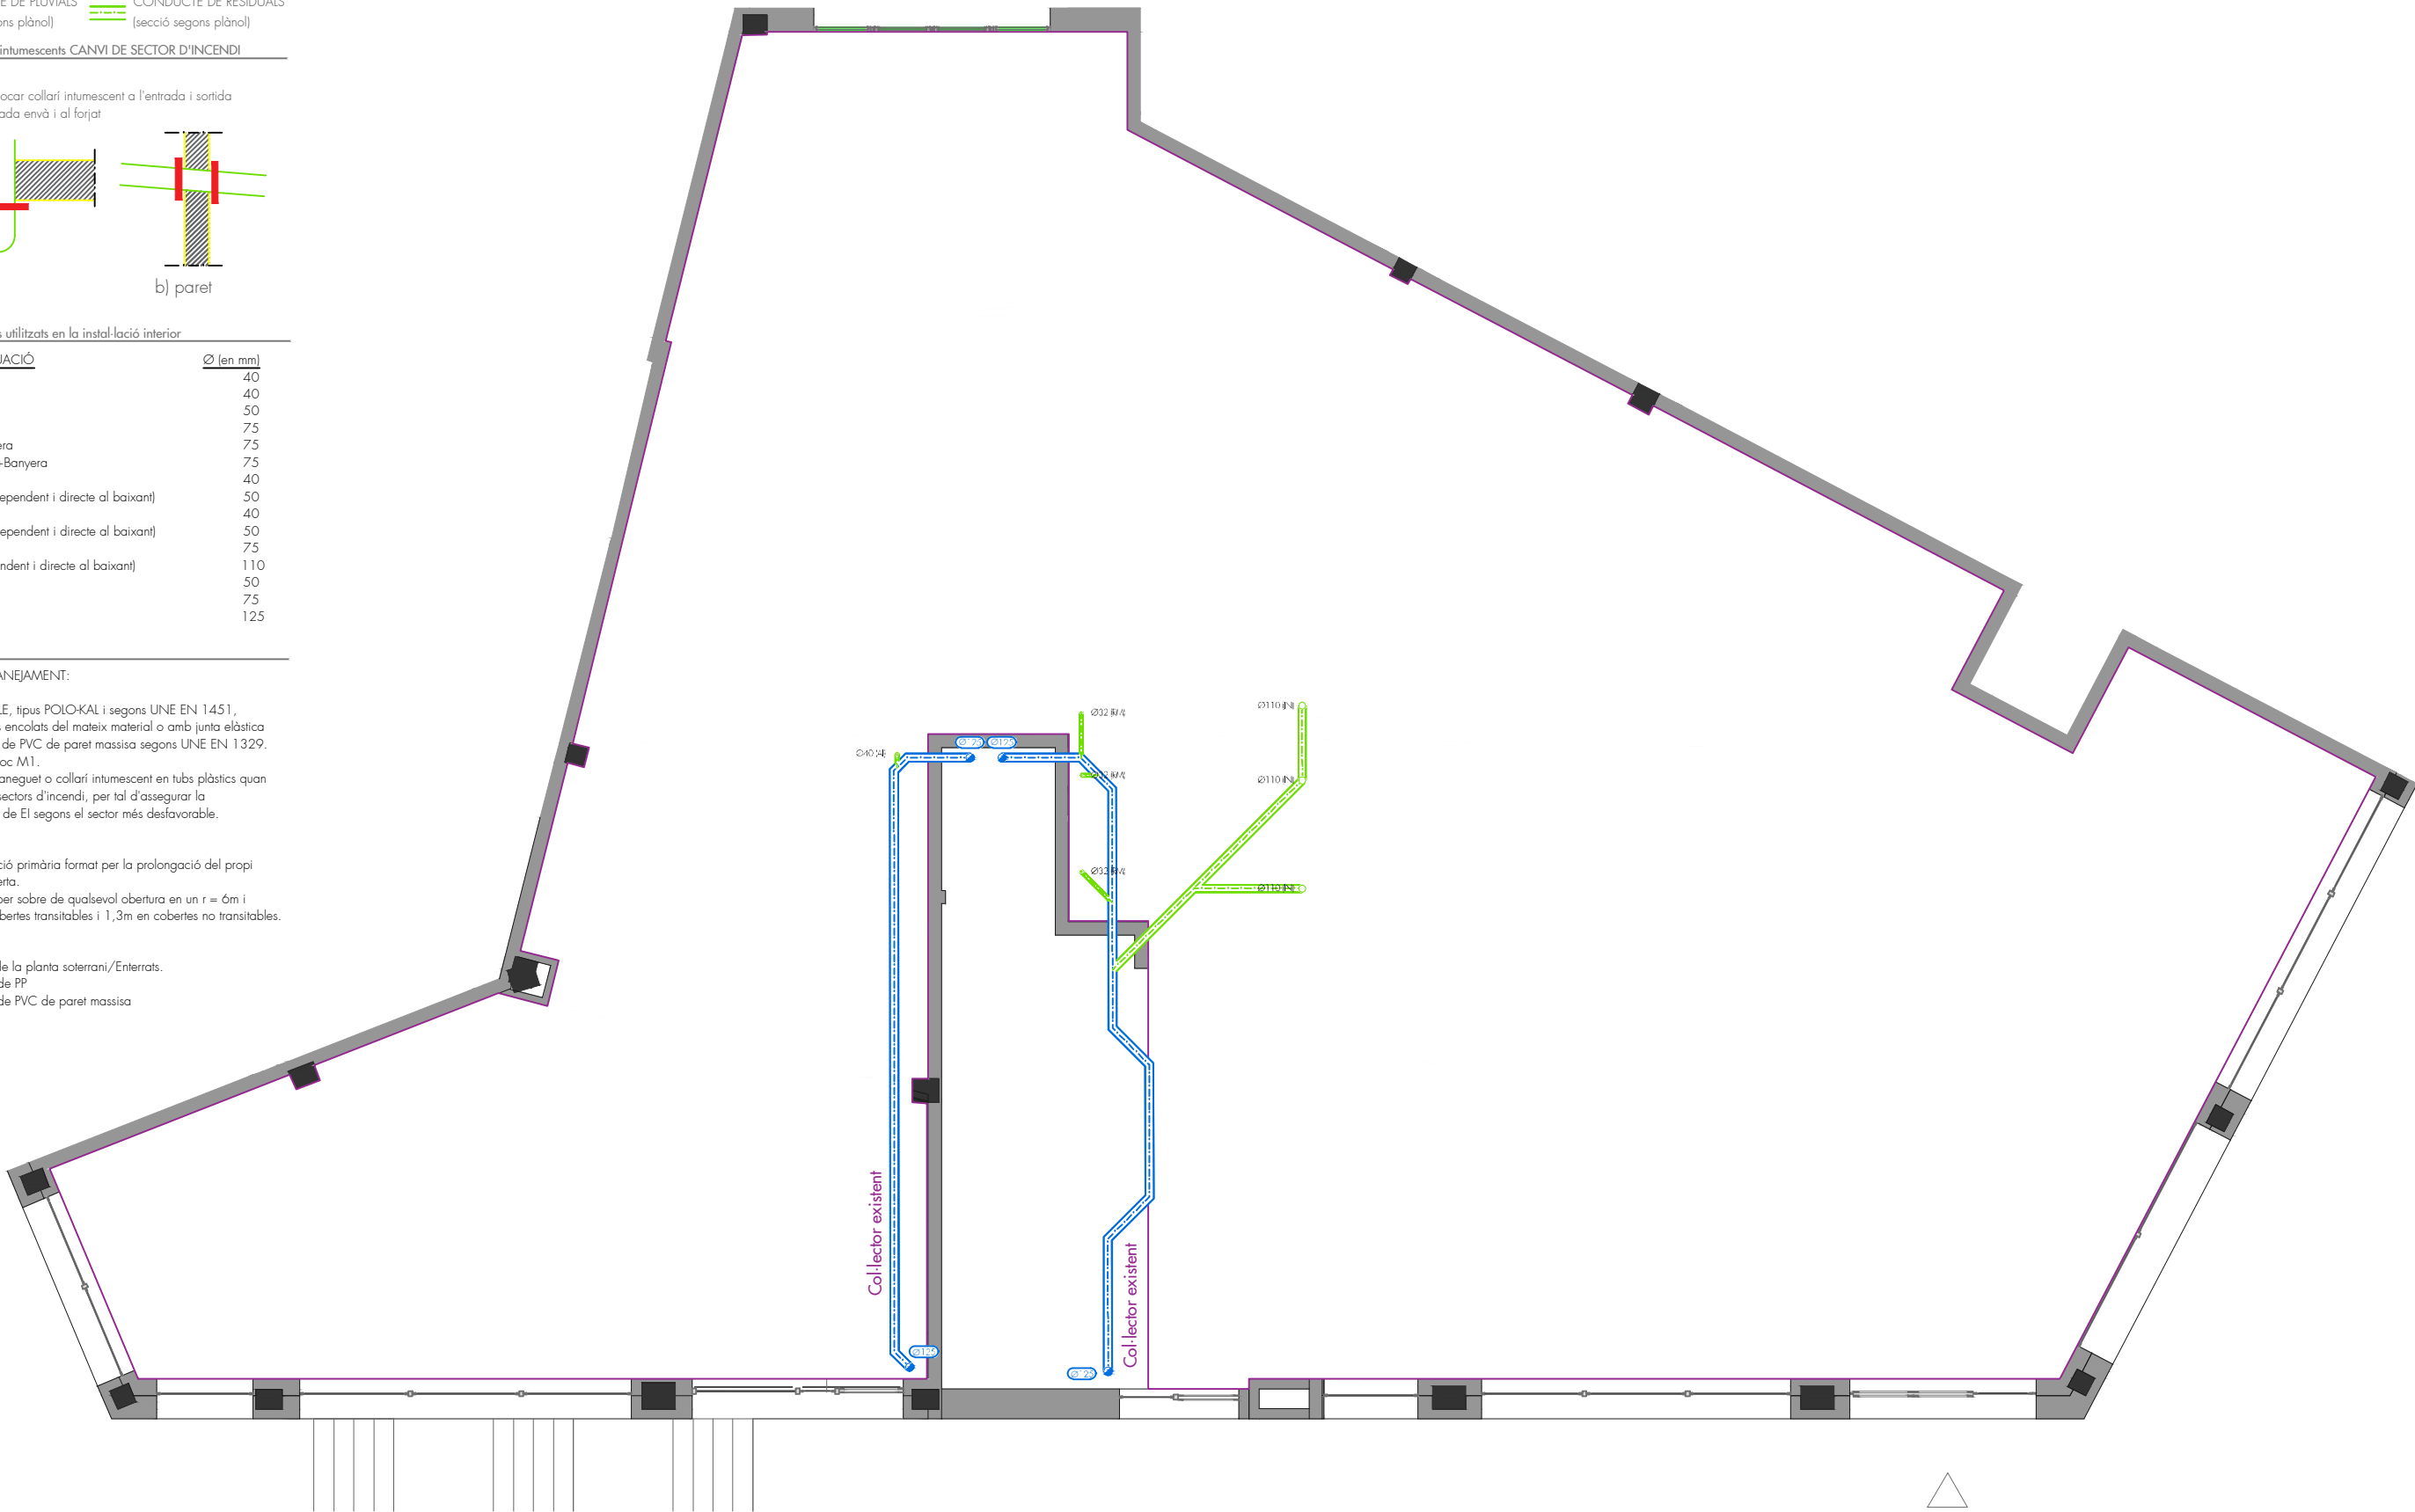


EL TRAÇAT DE LA PETITA XARXA D'EVACUACIÓ DELS ELEMENTS EN AQUESTA PLANTA ÉS GENÈRIC. S'HAN DE CONNECTAR AL COL·LECTOR MÉS PROPER REPLANTEJAT EN OBRA

INSTAL·LACIONS DE CLIMATITZACIÓ


LLEGENDA (PLANTA)




Col·lector

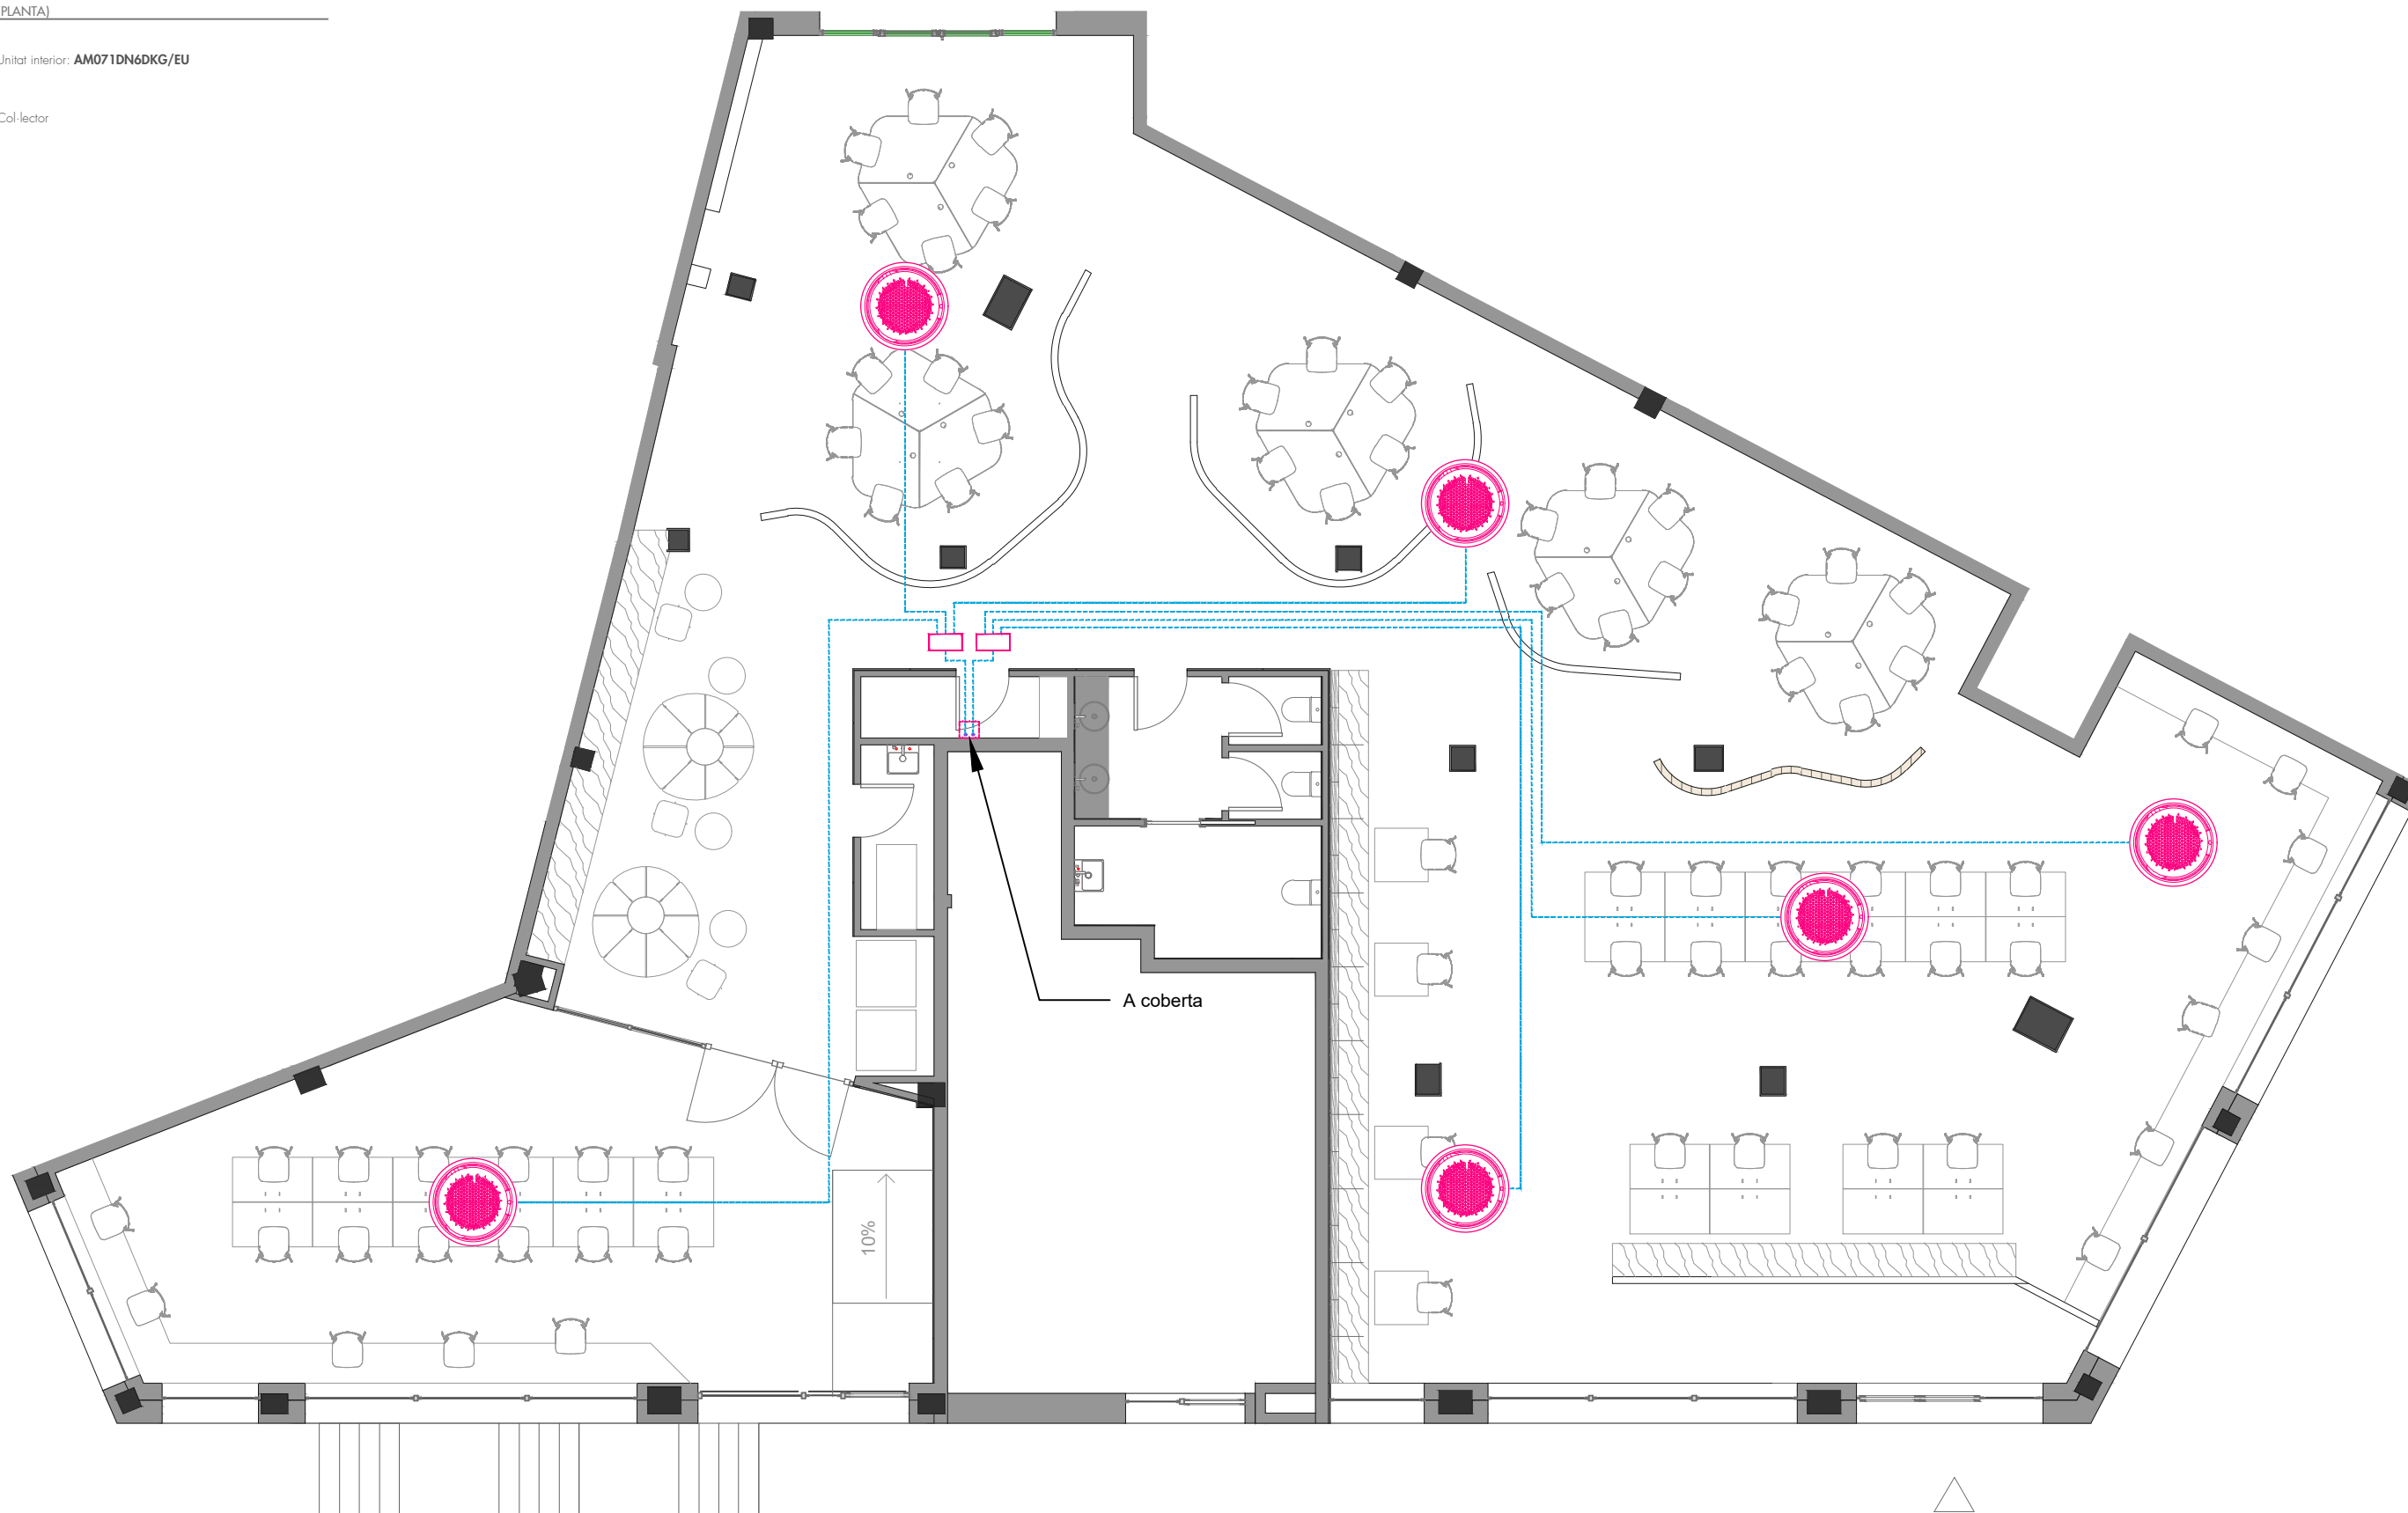

R
3000

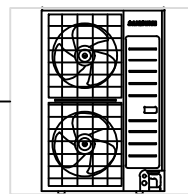



SISTEMA 1
AM080BXMDGH/EU
23.75kW | 21.46kW

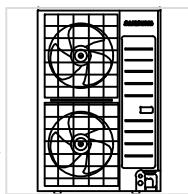


SISTEMA 2
AM080BXMDGH/EU
21.46kW | 23.75kW

MXJ-HA2512M
3/8"|3/4"(in)
3.00m|0EA
Colector

MXJ-HA2512M
3/8"|3/4"(in)
3.00m|0EA
Colector

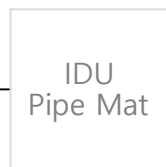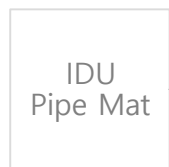


AM071DN6DKG/EU | SALA DE TREBALL
7.92kW | 4.97kW | 7.15kW

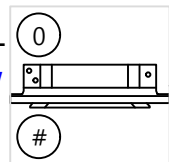


3/8"|5/8"(in)
3.00m|0EA

AM071DN6DKG/EU | SALA DE TREBALL
7.92kW | 4.97kW | 7.15kW

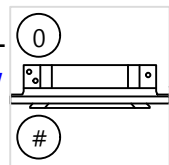


3/8"|5/8"(in)
3.00m|0EA

AM071DN6DKG/EU | SALA POLIVALENT
7.92kW | 4.97kW | 7.15kW

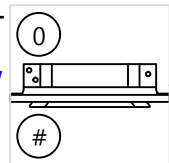


3/8"|5/8"(in)
3.00m|0EA

AM071DN6DKG/EU | SALA DE TREBALL
7.15kW | 4.97kW | 7.92kW

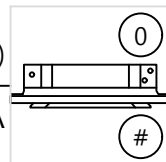


3/8"|5/8"(in)
3.00m|0EA

AM071DN6DKG/EU | SALA DE TREBALL
7.15kW | 4.97kW | 7.92kW

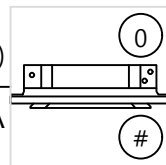

3/8"|5/8"(in)
3.00m|0EA

AM071DN6DKG/EU | SALA DE TREBALL
7.15kW | 4.97kW | 7.92kW

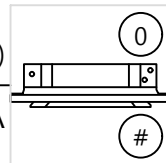

3/8"|5/8"(in)
3.00m|0EA

1F
0

INSTAL·LACIONS DE VENTILACIÓ


LLEGENDA (planta)

- APORTACIÓ D'AIRE
- Conducte de ventilació CIRCULAR (Ø indicat en plànol)
 - Obertura d'extracció ajustable BOREA Ø125mm
 - Conducte de ventilació de PVC (diàmetre segons plànol)


- EXTRACCIÓ D'AIRE
- Conducte de ventilació CIRCULAR (Ø indicat en plànol)
 - Obertura d'extracció ajustable BOREA Ø125mm
 - Conducte de ventilació de PVC (diàmetre segons plànol)

CAD8-HE-D 45RH BASIC

- PRESA AIRE EXTERIOR EXTRACCIÓ AIRE INTERIOR
- IMPULSIÓ AIRE NOU EXPULSIÓ AIRE INTERIOR

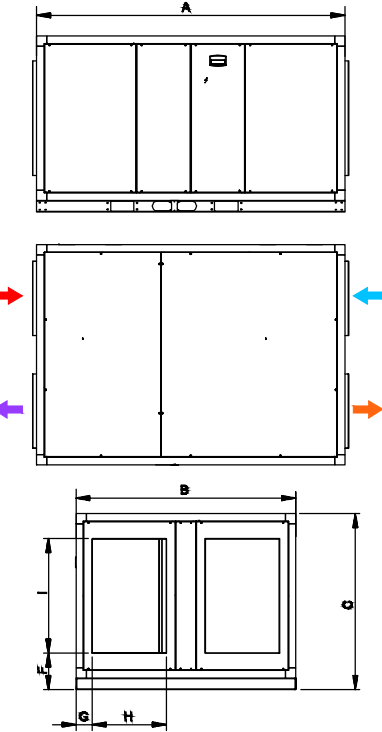

Modelo	A	B	C	F	G	H	I
45	2100	1500	1200	340	164	400	600

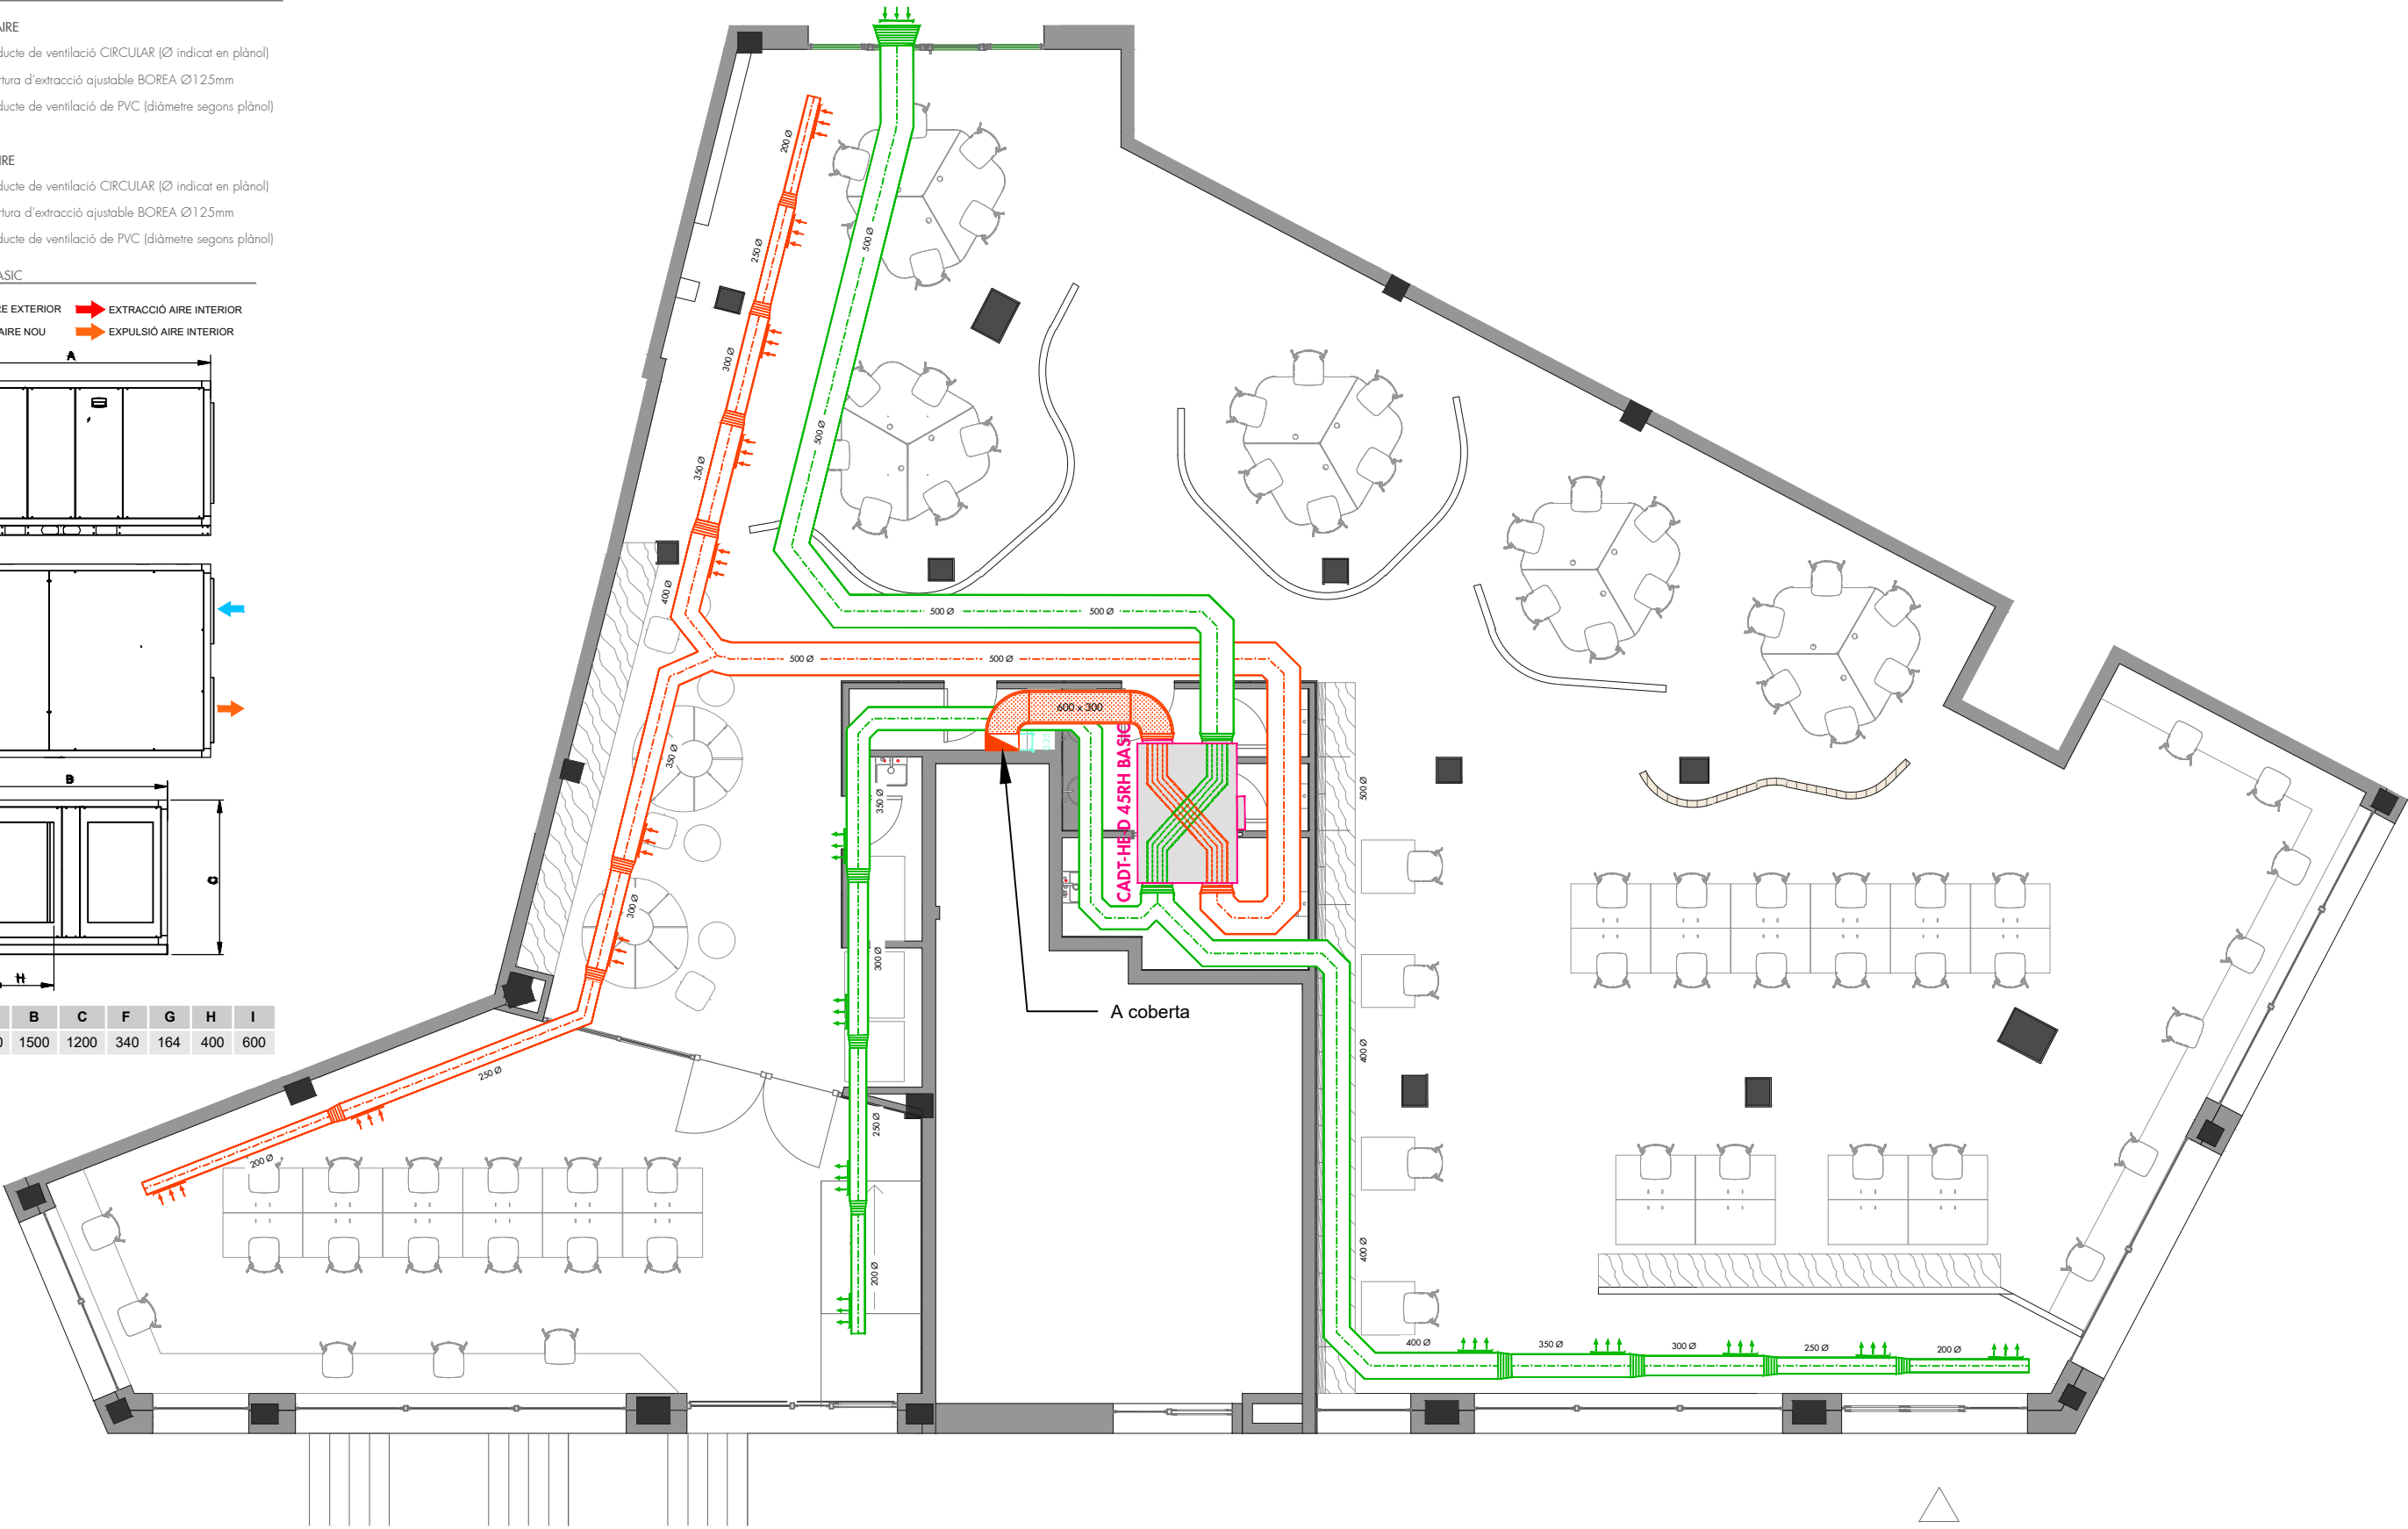

INSTAL·LACIONS DE SEGURETAT EN CAS D'INCENDI

LEGENDA RESISTÈNCIA AL FOC (PLANTA)

Parament EI 30	Parament EI 90
Parament EI 45	Parament EI 120
Parament EI 60	Parament EI 180

LEGENDA ELEMENTS (PLANTA)

Central de detecció i alarma	Alarma interior
Central de detecció de CO	Sirena exterior
Equip de manguera BIE-25	Sist. d'accionament manual i automàtic de l'aparcament (1 pulsador / motor)
llum d'emergència	Extintor de pols 6Kg. Eficàcia 21a-113B
Detector de CO	Extintor de CO2 amb mànega Eficàcia 21a-113B
Detector de fums	
Detector termovelocimètric	
Pulsador alarma	

DETALL SENYALETICA



DETALL EXTINTORS

